


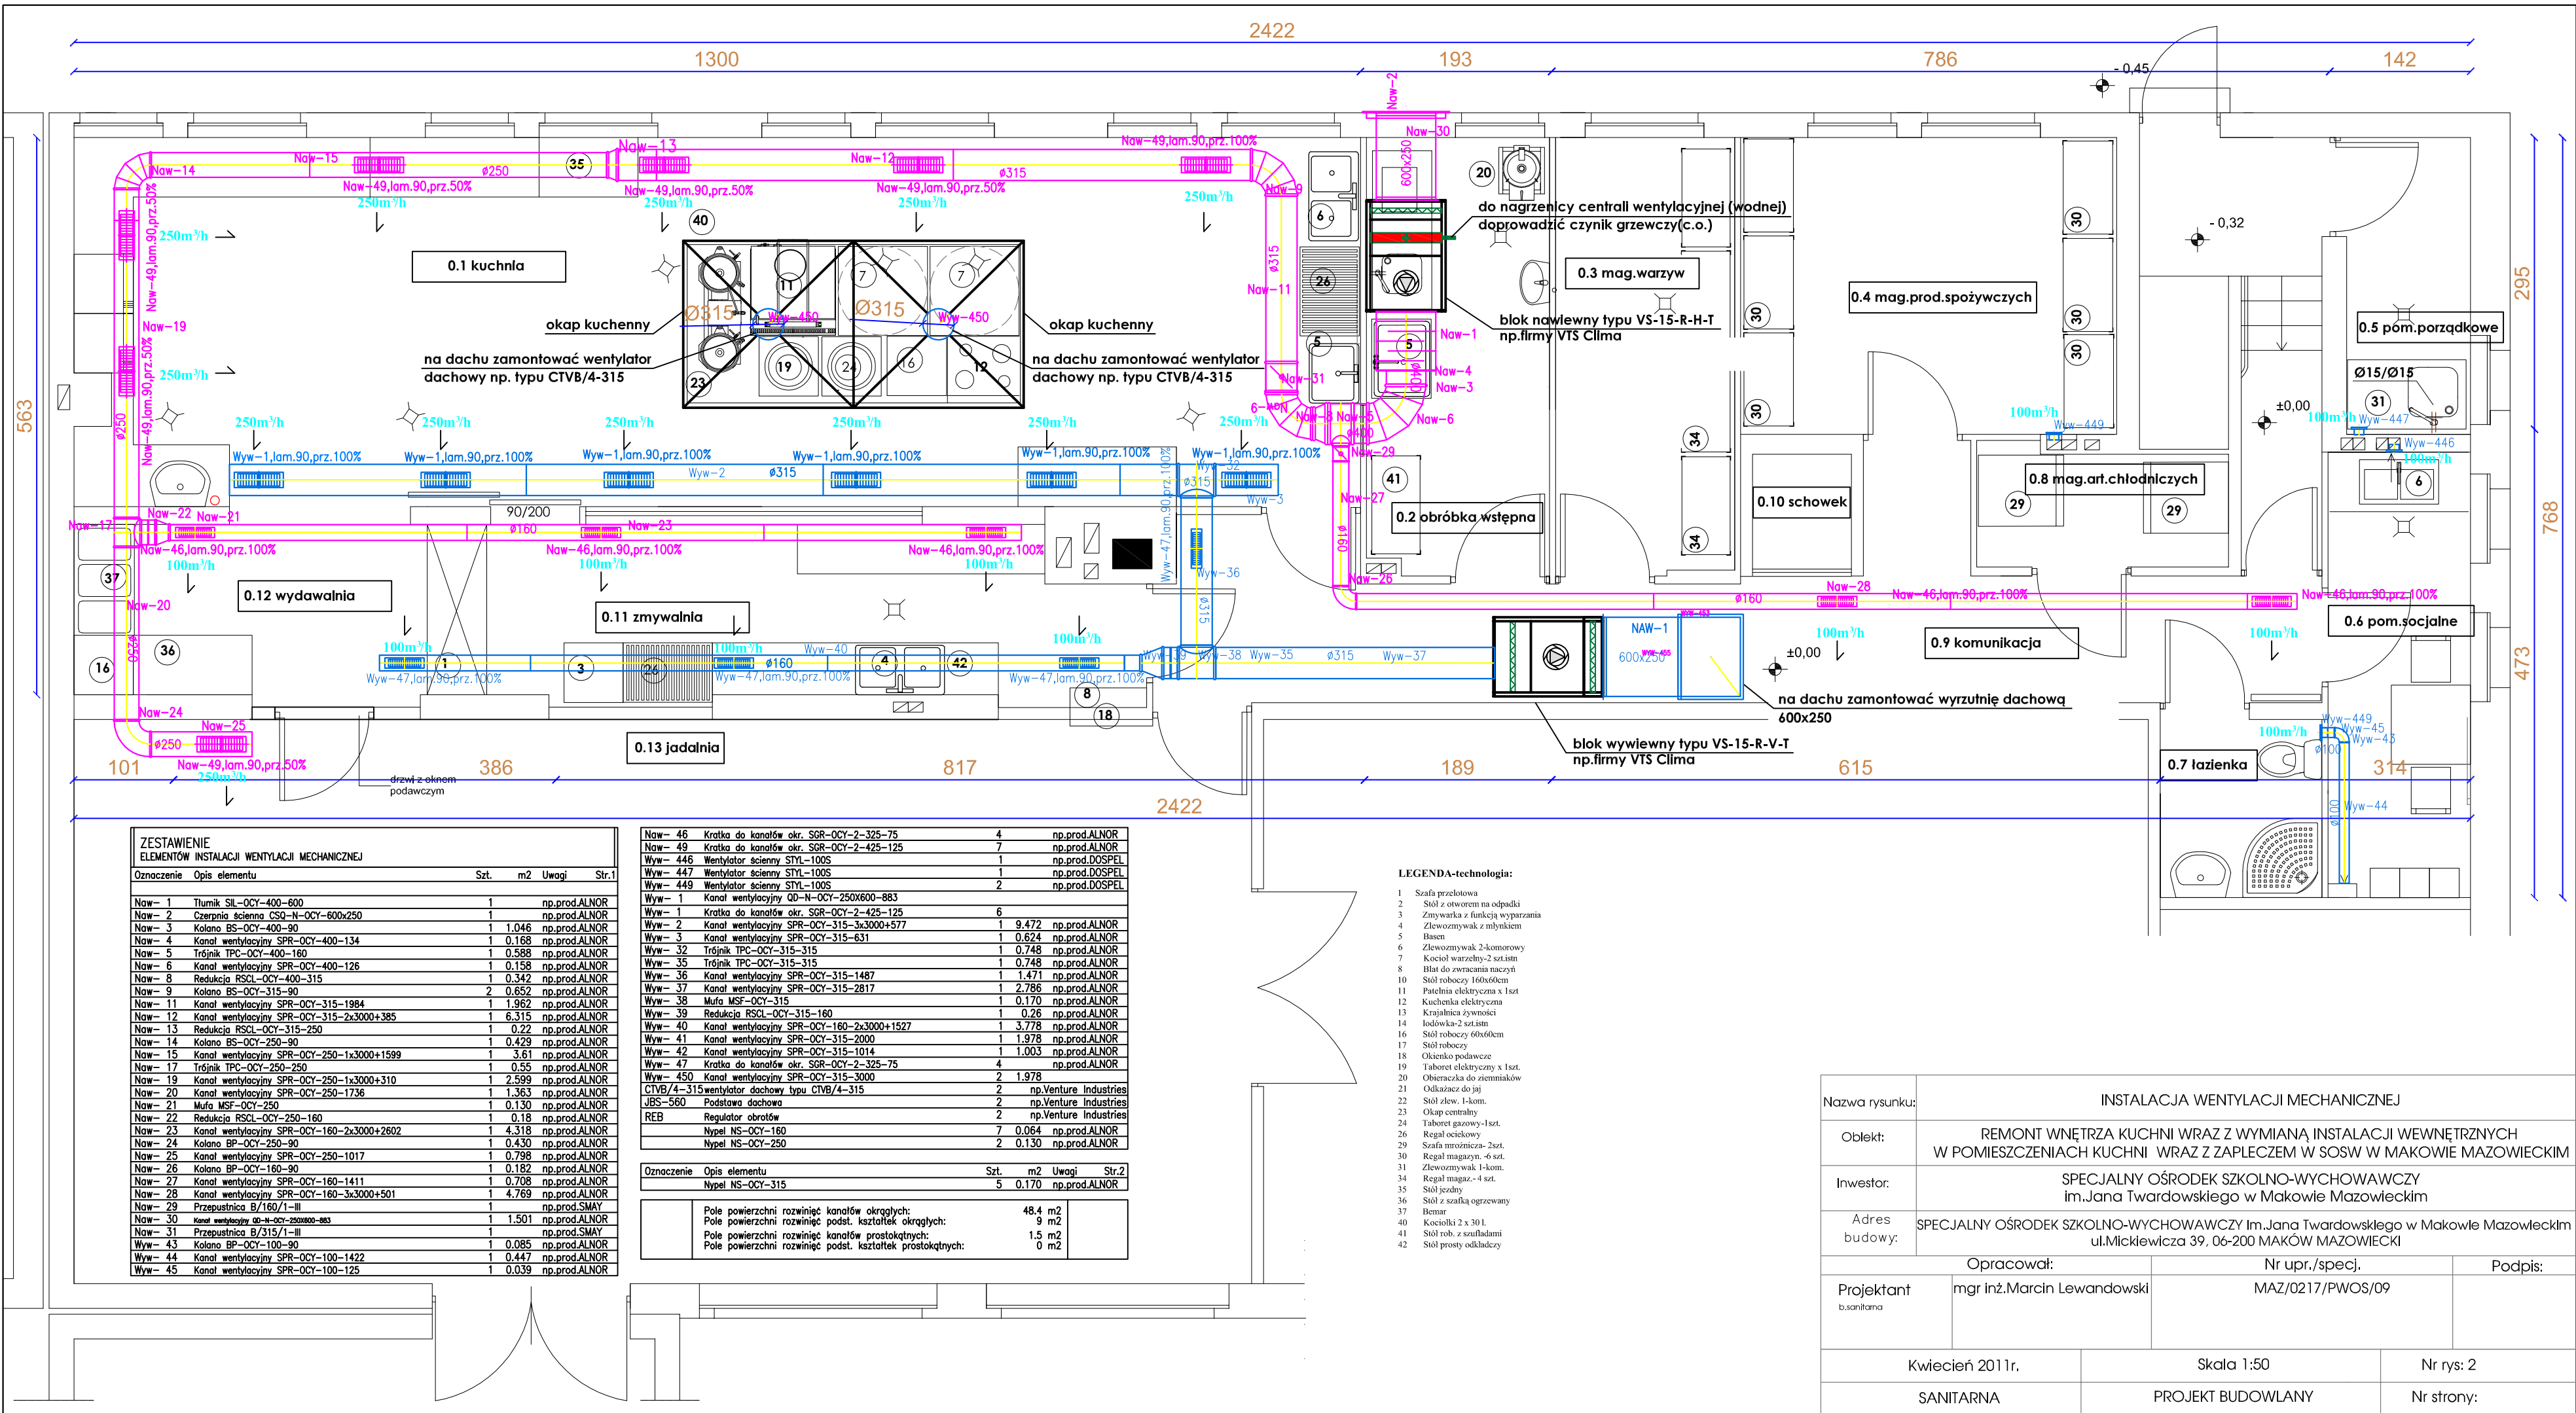

ZESTAWIENIE ELEMENTÓW INSTALACJI WENTYLACJI MECHANICZNEJ				
Oznaczenie	Opis elementu	Szt.	m2	Uwagi
Naw-1	Tłumik SIL-OCY-400-600	1		np.prod.ALNOR
Naw-2	Czerpnia ścienna CSQ-N-OCY-600x250	1		np.prod.ALNOR
Naw-3	Kolano BS-OCY-400-90	1	1.046	np.prod.ALNOR
Naw-4	Kanał wentylacyjny SPR-OCY-400-134	1	0.168	np.prod.ALNOR
Naw-5	Trójnik TPC-OCY-400-160	1	0.588	np.prod.ALNOR
Naw-6	Kanał wentylacyjny SPR-OCY-400-126	1	0.158	np.prod.ALNOR
Naw-8	Redukcja RSCL-OCY-400-315	1	0.342	np.prod.ALNOR
Naw-9	Kolano BS-OCY-315-90	2	0.652	np.prod.ALNOR
Naw-11	Kanał wentylacyjny SPR-OCY-315-1984	1	1.962	np.prod.ALNOR
Naw-12	Kanał wentylacyjny SPR-OCY-315-2x3000+385	1	6.315	np.prod.ALNOR
Naw-13	Redukcja RSCL-OCY-315-250	1	0.22	np.prod.ALNOR
Naw-14	Kolano BS-OCY-250-90	1	0.429	np.prod.ALNOR
Naw-15	Kanał wentylacyjny SPR-OCY-250-1x3000+1599	1	3.61	np.prod.ALNOR
Naw-17	Trójnik TPC-OCY-250-250	1	0.55	np.prod.ALNOR
Naw-19	Kanał wentylacyjny SPR-OCY-250-1x3000+310	1	2.599	np.prod.ALNOR
Naw-20	Kanał wentylacyjny SPR-OCY-250-1736	1	1.363	np.prod.ALNOR
Naw-21	Mufa MSF-OCY-250	1	0.130	np.prod.ALNOR
Naw-22	Redukcja RSCL-OCY-250-160	1	0.18	np.prod.ALNOR
Naw-23	Kanał wentylacyjny SPR-OCY-160-2x3000+2602	1	4.318	np.prod.ALNOR
Naw-24	Kolano BP-OCY-250-90	1	0.430	np.prod.ALNOR
Naw-25	Kanał wentylacyjny SPR-OCY-250-1017	1	0.798	np.prod.ALNOR
Naw-26	Kolano BP-OCY-160-90	1	0.182	np.prod.ALNOR
Naw-27	Kanał wentylacyjny SPR-OCY-160-1411	1	0.708	np.prod.ALNOR
Naw-28	Kanał wentylacyjny SPR-OCY-160-3x3000+501	1	4.769	np.prod.ALNOR
Naw-29	Przepustnica B/160/1-III	1		np.prod.SMAY
Naw-30	Kanał wentylacyjny QD-N-OCY-250x600-883	1	1.501	np.prod.ALNOR
Naw-31	Przepustnica B/315/1-III	1		np.prod.SMAY
Wyw-43	Kolano BP-OCY-100-90	1	0.085	np.prod.ALNOR
Wyw-44	Kanał wentylacyjny SPR-OCY-100-1422	1	0.447	np.prod.ALNOR
Wyw-45	Kanał wentylacyjny SPR-OCY-100-125	1	0.039	np.prod.ALNOR

Naw-46	Kratka do kanałów okr. SGR-OCY-2-325-75	4		np.prod.ALNOR
Naw-49	Kratka do kanałów okr. SGR-OCY-2-425-125	7		np.prod.ALNOR
Wyw-446	Wentylator ścienny STYL-100S	1		np.prod.DOSPEL
Wyw-447	Wentylator ścienny STYL-100S	1		np.prod.DOSPEL
Wyw-449	Wentylator ścienny STYL-100S	2		np.prod.DOSPEL
Wyw-1	Kanał wentylacyjny QD-N-OCY-250x600-883			
Wyw-2	Kratka do kanałów okr. SGR-OCY-2-425-125	6		
Wyw-3	Kanał wentylacyjny SPR-OCY-315-3x3000+577	1	9.472	np.prod.ALNOR
Wyw-3	Kanał wentylacyjny SPR-OCY-315-631	1	0.624	np.prod.ALNOR
Wyw-32	Trójnik TPC-OCY-315-315	1	0.748	np.prod.ALNOR
Wyw-35	Trójnik TPC-OCY-315-315	1	0.748	np.prod.ALNOR
Wyw-36	Kanał wentylacyjny SPR-OCY-315-1487	1	1.471	np.prod.ALNOR
Wyw-37	Kanał wentylacyjny SPR-OCY-315-2817	1	2.786	np.prod.ALNOR
Wyw-38	Mufa MSF-OCY-315	1	0.170	np.prod.ALNOR
Wyw-39	Redukcja RSCL-OCY-315-160	1	0.26	np.prod.ALNOR
Wyw-40	Kanał wentylacyjny SPR-OCY-160-2x3000+1527	1	3.778	np.prod.ALNOR
Wyw-41	Kanał wentylacyjny SPR-OCY-315-2000	1	1.978	np.prod.ALNOR
Wyw-42	Kanał wentylacyjny SPR-OCY-315-1014	1	1.003	np.prod.ALNOR
Wyw-47	Kratka do kanałów okr. SGR-OCY-2-325-75	4		np.prod.ALNOR
Wyw-450	Kanał wentylacyjny SPR-OCY-315-3000	2	1.978	
CTVB/4-315	Wentylator dachowy typu CTVB/4-315	2		np.Venture Industries
UBS-560	Podstawa dachowa	2		np.Venture Industries
REB	Regulator obrotów	2		np.Venture Industries
Nypel NS-OCY-160		7	0.064	np.prod.ALNOR
Nypel NS-OCY-250		2	0.130	np.prod.ALNOR

Oznaczenie	Opis elementu	Szt.	m2	Uwagi	Str.2
	Nypel NS-OCY-315	5	0.170	np.prod.ALNOR	
	Pole powierzchni rozwinięć kanałów okrągłych:		48.4	m2	
	Pole powierzchni rozwinięć podst. kształtek okrągłych:		9	m2	
	Pole powierzchni rozwinięć kanałów prostokątnych:		1.5	m2	
	Pole powierzchni rozwinięć podst. kształtek prostokątnych:		0	m2	

LEGENDA-technologia:

- Szafa przełotowa
- Stół z otworem na odpady
- Zmywarka z funkcją wyparzania
- Zlewozmywak z młynkiem
- Basen
- Zlewozmywak 2-komorowy
- Kocioł warzelny-2 szt.ism
- Błat do zmywania naczyń
- Stół roboczy 160x60cm
- Stół roboczy
- Patelnia elektryczna x 1szt
- Kuchnia elektryczna
- Krajalnia żywności
- Łodówka-2 szt.ism
- Stół roboczy 60x60cm
- Stół roboczy
- Odkienko podawcze
- Tabelet elektryczny x 1szt.
- Oblężaczka do ziemniaków
- Odkładacz do jaj
- Stół zlew. 1-kom.
- Okap centralny
- Tabelet grzewczy-1szt.
- Regal ościkowy
- Szafa mroźnicza-2szt.
- Regal magaz.-4 szt.
- Regal magaz. 1-kom.
- Stół jędny
- Stół z szafką ogrzewany
- Benar
- Kociołki 2 x 30 l.
- Stół rob. z szafkami
- Stół prosty odkładczy

Nazwa rysunku:	INSTALACJA WENTYLACJI MECHANICZNEJ		
Oblekt:	REMONT WNĘTRZA KUCHNI WRAZ Z WYMIANĄ INSTALACJI WEWNĘTRZNYCH W POMIESZCZENIACH KUCHNI WRAZ Z ZAPLECZEM W SOSW W MAKOWIE MAZOWIECKIM		
Inwestor:	SPECJALNY OŚRODEK SZKOLNO-WYCHOWAWCZY Im.Jana Twardowskiego w Makowie Mazowieckim		
Adres budowy:	SPECJALNY OŚRODEK SZKOLNO-WYCHOWAWCZY Im.Jana Twardowskiego w Makowie Mazowieckim ul.Mickiewicza 39, 06-200 MAKÓW MAZOWIECKI		
Projektant b.santarna	Opracował:	Nr upr./specj.	Podpis:
	mgr inż.Marcin Lewandowski	MAZ/0217/PWOS/09	
Kwiecień 2011r.		Skala 1:50	Nr rys: 2
SANITARNA		PROJEKT BUDOWLANY	Nr strony: