


MAPA DO CELÓW PROJEKTOWYCH

Miejscowość: SOLEC NAD WISŁĄ
Jedn. ewidencyjna: 140906_4 SOLEC NAD WISŁĄ – MIASTO
Obręb: 0001 – SOLEC NAD WISŁĄ
Dz. nr: 2674
Skala 1: 500
Układ współrzędnych:
(X,Y) – "2000" (H) – "PL-EVRF2007-NH"
Seksja mapy nr: 7.149.27.14.4.3
Granice działek w zakresie opracowania są zgodne z EGIB, spełniają standardy dokładnościowe.
Mapa aktualna na 13.07.2026r. w granicach lokalizacji.
Nr ewidencyjny zgłoszenia: GKKN.6640.414.2026.
Nie badano słuszności gruntowej.
Nie wyklucza się istnienia w terenie urządzeń podziemnych, dla których brak jest informacji branżowych oraz nie zostały odnalezione w terenie w czasie aktualizacji mapy.
Wykonat dn. 14.07.2026r.

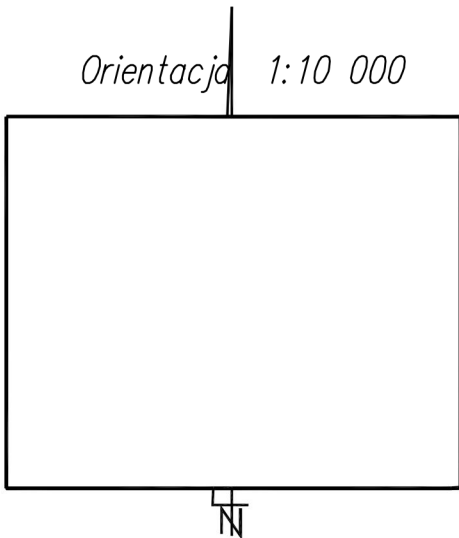


Poświadczam, że niniejszy dokument został opracowany w wyniku prac geodezyjnych i kartograficznych, których rezultaty zawiera operat techniczny pozytywnie zweryfikowany. Jednocześnie informuję, że jestem świadomy odpowiedzialności karnej za złożenie fałszywego oświadczenia.	
Organ prowadzący państwowy zasób geodezyjny i kartograficzny	Starosta Lipski
Wykonawca prac geodezyjnych	"GEO-BUD" Joanna Krasieńska 1 Maja 70, 27–300 Lipsko
Identyfikator ewidencyjny materiału zasobu	1409.2026.....
Data wpisania do ewidencji materiałów zasobu	2026r.
Imię i nazwisko oraz numer uprawnień zawodowych kierownika prac	mgr. inż. Przemysław Krasieński nr uprawnień 20105, zakres 1,2

LEGENDA :

- Ⓐ - węzeł cieplny (oddzielne opracowanie)
- ① - kocioł zewnętrzny o mocy 200 kW (oddzielne opracowanie)
- ② - podziemny zbiornik gazu 6400 l
- ③ - przyłącze gazu ś/c , L=34,50 m
- ④ - skrzynka gazowa 60x60x25 cm
- ④ - instalacja gazu n/c
- SG - studnia głębinowa
- 1 — 4 - ogrodzenie strefy wybuchu
- - granice działek

LIMA Puławy	Urząd Miasta i Gminy w Solcu Nad Wisłą ul. Rynek 1 27-320 Solc Nad Wisłą		
Temat	Instalacja zbiornikowa na gaz płynny z pojedynczym zbiornikiem podziemnym o pojemności 6400 l dla budynku Publicznej Szkoły Podstawowej w Solcu Nad Wisłą ul. Kościuszki 20 dz. nr 2674,2673/2		
Nazwa rysunku	Projekt zagospodarowania terenu		
Projektant	inż. Janusz Lis upr. 2835/Lb/94 spec. instalacyjno-inżynieryjna		SKALA 1:500
Opracował	Mariusz Bolek		DATA: 07.2024
Sprawdzający	mgr inż. Piotr Bobruk upr.LUB/0004/PWOS/05-spec. instalacyjna		RYS. NR 2

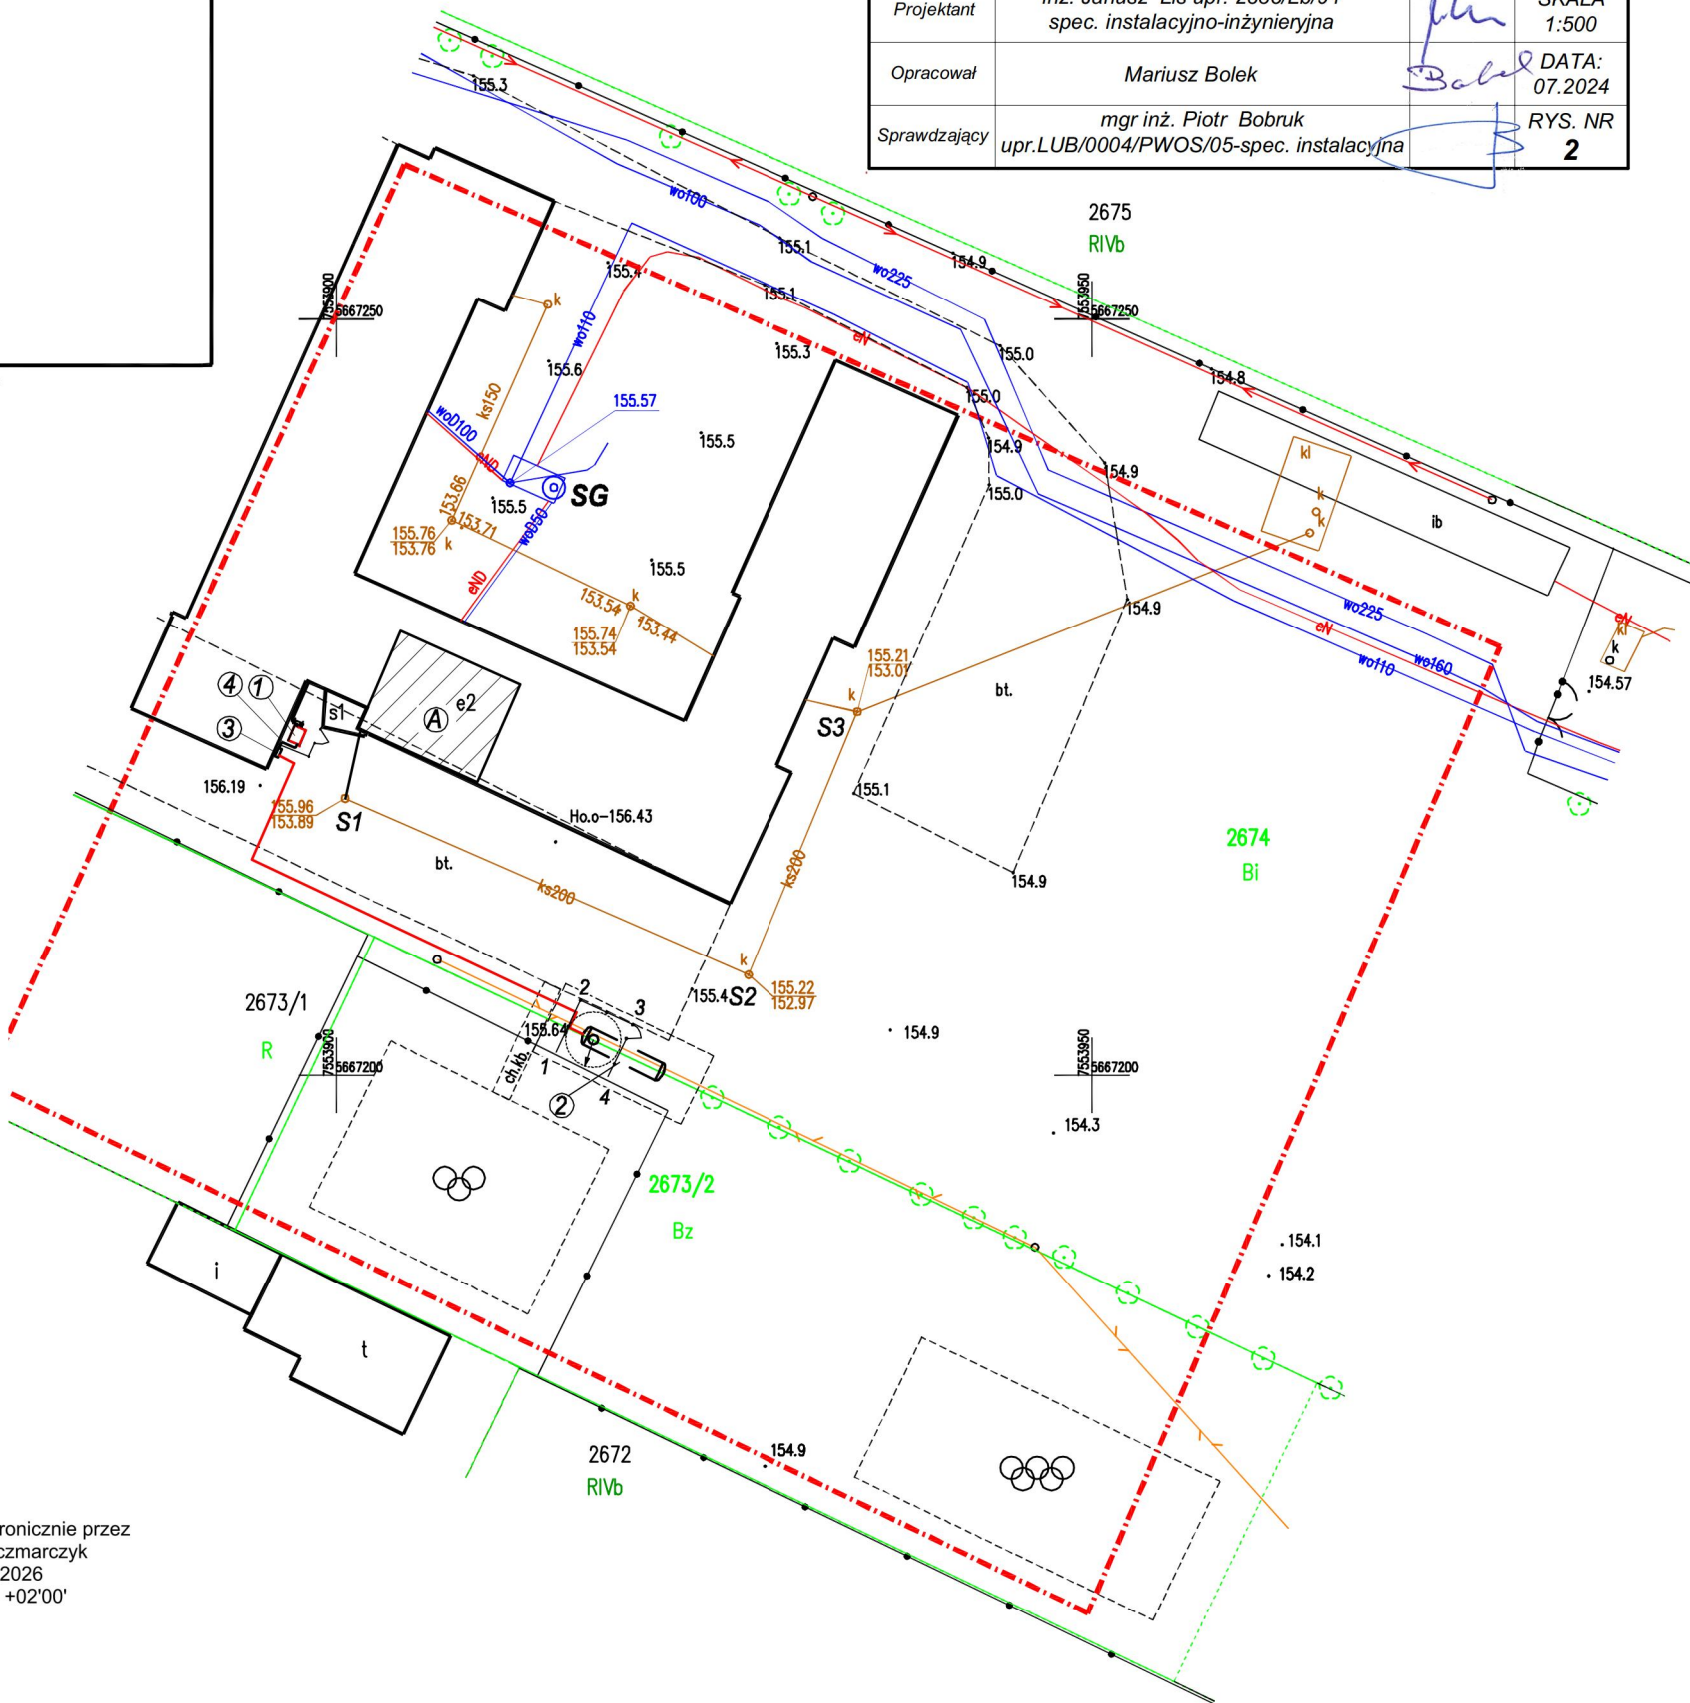

RZECZOZNAWCA DO SPRAW ZABEZPIECZEŃ
PRZECIWPOŻAROWYCH
mgr inż. Łukasz Kaczmarczyk Nr upr. 743/2022

Zgodność projektu z wymaganiami
ochrony przeciwpożarowej
stwierdzam
bez uwag z uwagami

Podpisany elektronicznie przez
Łukasz Kaczmarczyk
11.08.2026
14:28:29 +02'00'