


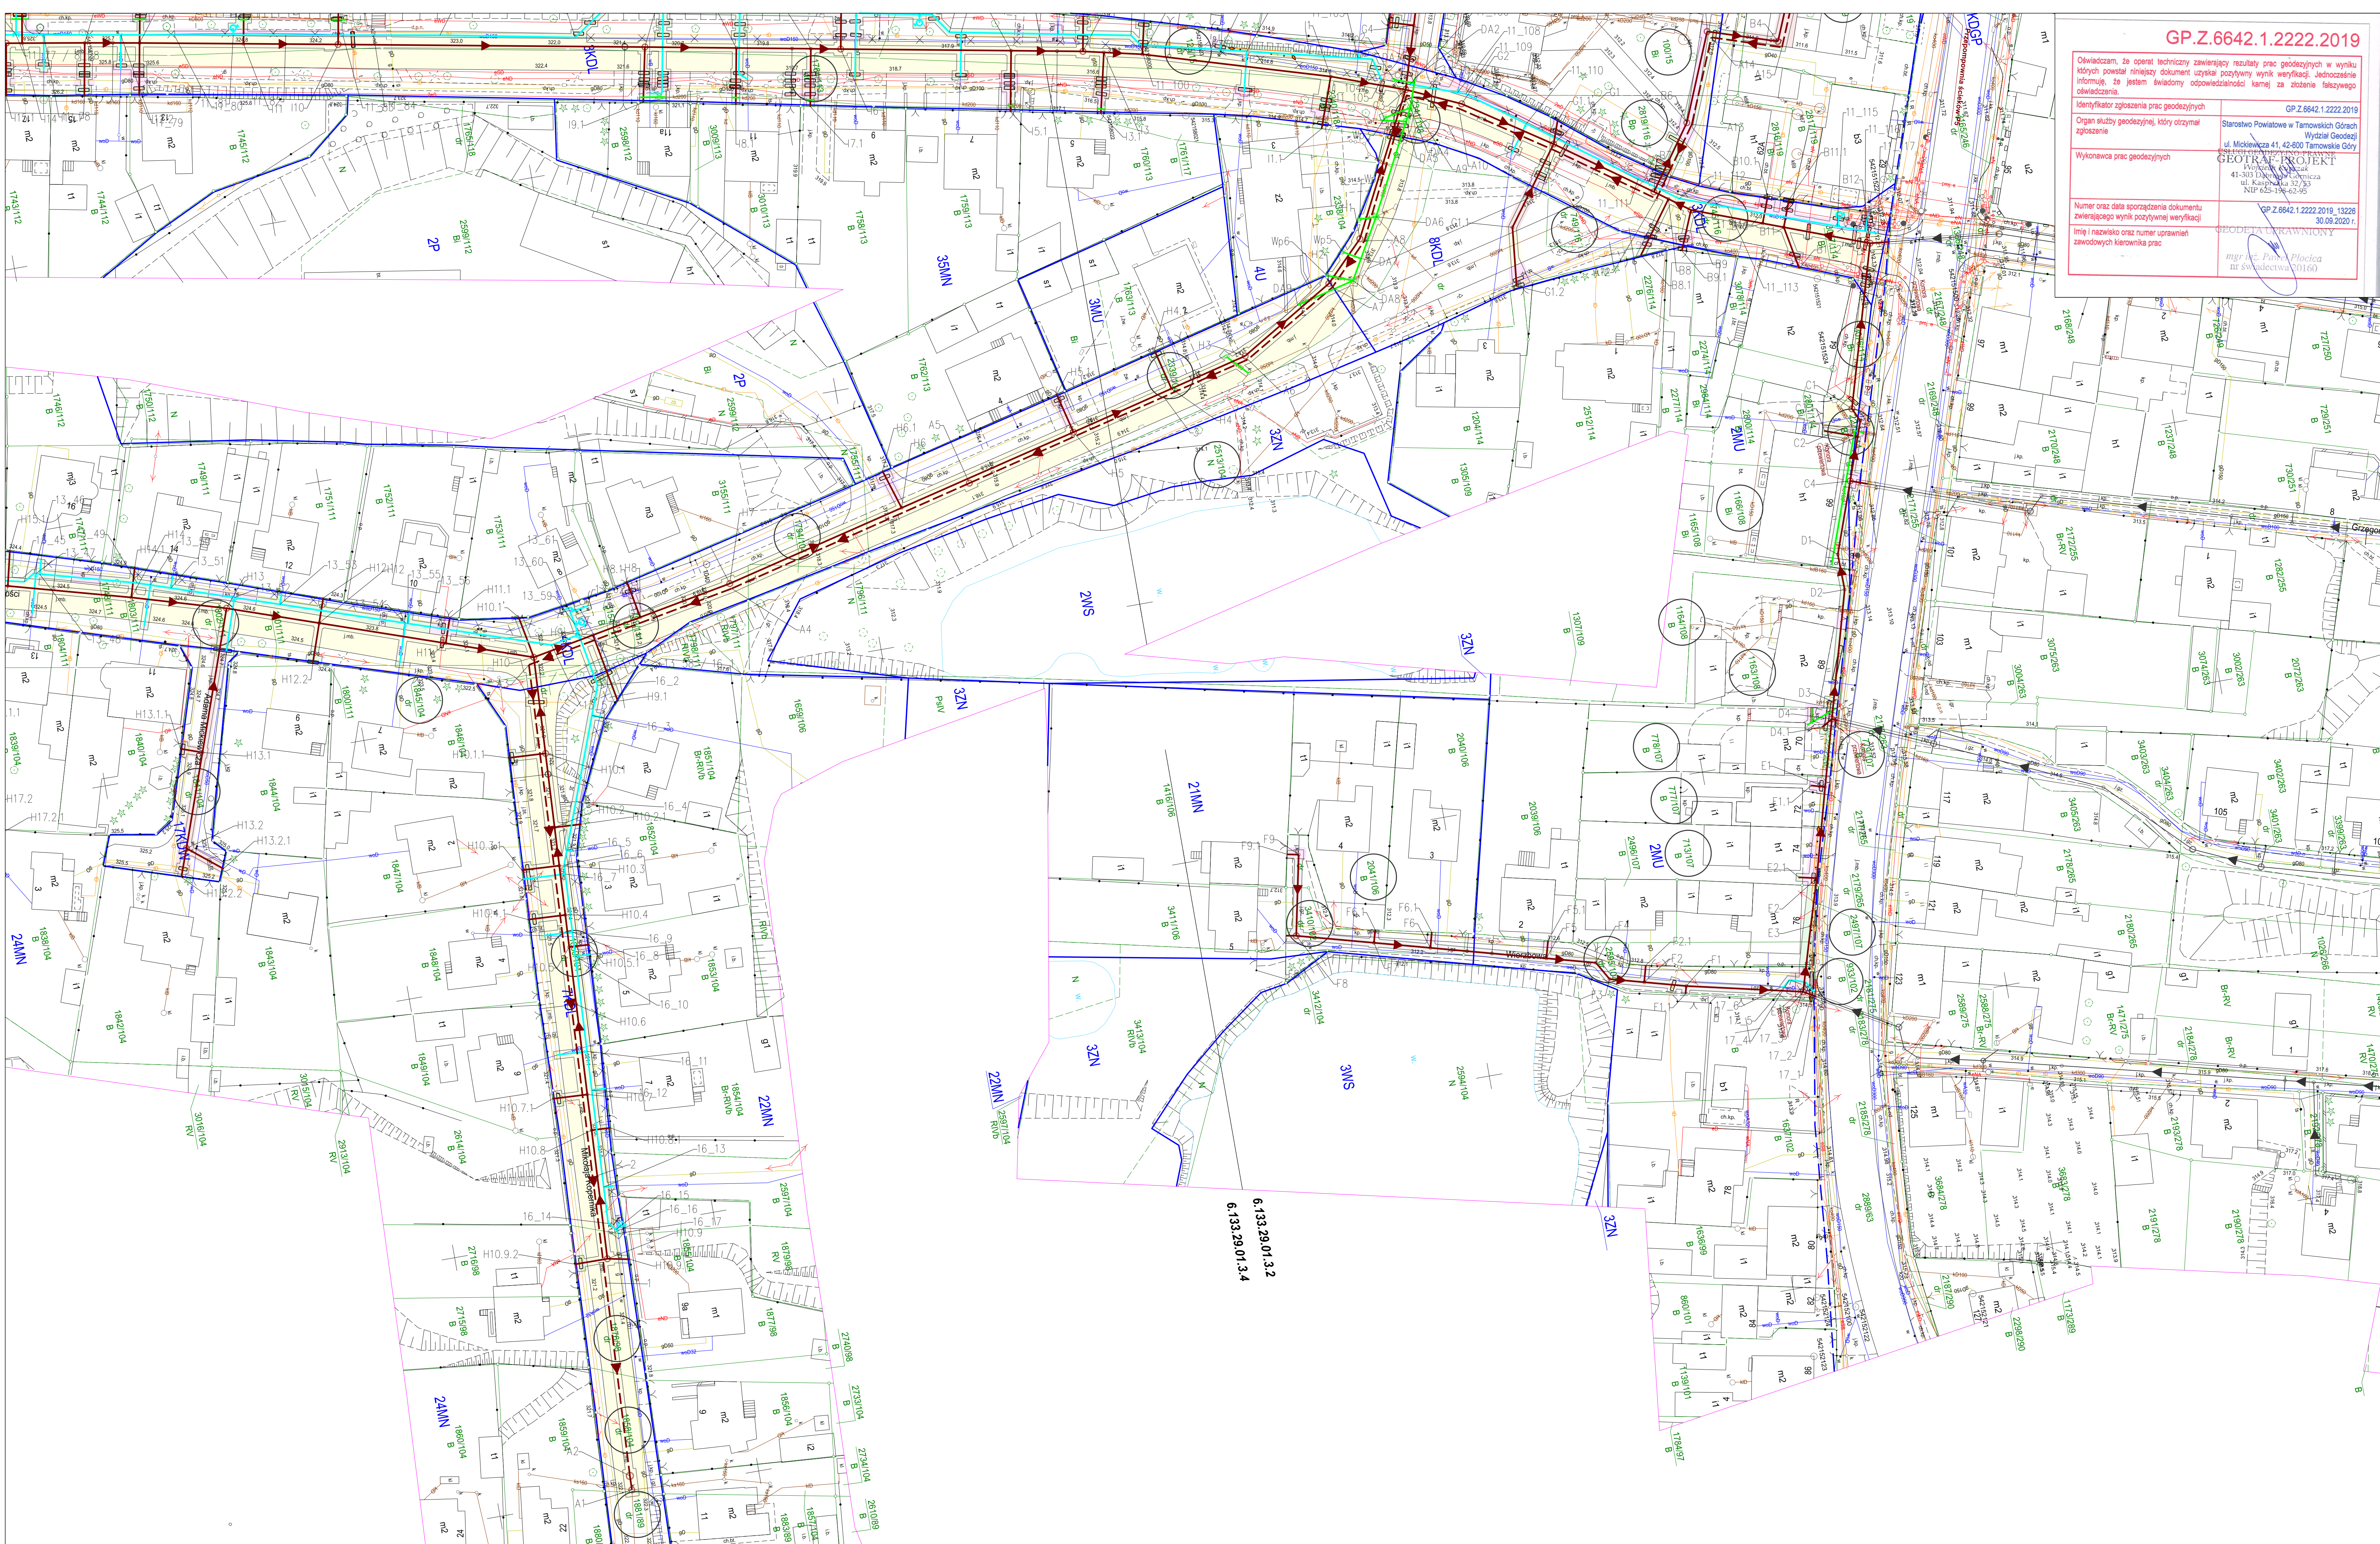

GP.Z.6642.1.2222.2019

Oświadczam, że oparł techniczny zawarty w tym projekcie w wyniku którego powstał niniejszy dokument uzyskał pozytywny wynik weryfikacji. Jednocześnie informuję, że jestem świadomy odpowiedzialności karniej za złożenie fałszywego oświadczenia.

Identyfikator zgłoszenia prac geodezyjnych

Organ służby geodezyjnej, który otrzymał zgłoszenie

Wykonawca prac geodezyjnych

Numer oraz data sporządzenia dokumentu zawierającego wynik pozytywną weryfikacji

Imię i nazwisko oraz numer uprawnień zawodowych kierownika prac

GP.Z.6642.1.2222.2019

Starostwo Powiatowe w Tarnowskich Górach
Wydział Geodezji
ul. Mickiewicza 41, 42-800 Tarnowskie Góry

GEOTRAF-PROJEKT
Pawłowski Paweł
41-303 Tarnowskie Góry
ul. Kasprzaka 37/33
NIP: 625-196-62-95

GP.Z.6642.1.2222.2019, 13226
30.09.2020 r.

mgr inż. Paweł Płocica
nr świadectwa 50160

MAPA DO CELÓW PROJEKTOWYCH

"Usługi Geodezyjno-Prawne
GEOTRAF-PROJEKT
ul. Kasprzaka 32/63
41-303 Dąbrowa Górnicza"

Województwo: śląskie;
Jedn. ewid.: 241307, 2 Świerklaniec;
Okręg: 0001 Nakło Śląskie km. 1, 2, 3, 5;
Układy współrzędnych: P.U.M.P. 2000 strefa 6, Wzniosłość 96;
Godło mapy zasadniczej: 6.134.28.25.4.4, 6.134.28.21.3.3, 6.133.28.05.2.2, 6.133.28.01.1.1, 6.133.28.01.1.2, 6.133.28.05.2.4, 6.133.28.01.1.3, 6.133.28.01.1.4, 6.133.28.01.2.3, 6.133.28.05.4.1, 6.133.28.05.4.2, 6.133.28.01.3.1, 6.133.28.01.3.2, 6.133.28.05.4.3, 6.133.28.05.4.4, 6.133.28.01.3.3, 6.133.28.01.3.4, 6.133.28.01.4.3, 6.133.28.10.2.1, 6.133.28.10.2.2, 6.133.28.06.1.1, 6.133.28.06.1.2, 6.133.28.10.2.4, 6.133.28.10.2.5, 6.133.28.06.1.4

Mapa w skali 1:500 o treści S+U+E+W

Treść poszczególnych warstw została opracowana w wyniku następujących czynności:
S - na podstawie materiałów z ODRK w Tarnowskich Górach oraz nowego pomiaru.
U - na podstawie materiałów z ODRK w Tarnowskich Górach oraz nowego pomiaru.
E - na podstawie materiałów z ODRK w Tarnowskich Górach.
W - na podstawie nowego pomiaru.

Mapę wykonano w ramach zgłoszenia: GP.Z.6642.1.2222.2019

Niniejsza mapa może służyć do projektowania sieci kanalizacyjnej oraz infrastruktury drogowej.

Granice dla celów prawnych wymagają ustalenia w terenie.

Nie wyklucza się istnienia w terenie innych urządzeń podziemnych nie wykazanych na mapie.

LEGENDA:
942/128 numeracja działek
12P granica działek
12P granica obszaru objętego MPZP
12P linia rozgraniczenia w MPZP
12P zakres opracowania
12P projektowana sieć elektroenergetyczna
12P projektowana sieć wodociągowa
12P projektowana sieć elektroenergetyczna
12P projektowana sieć wodociągowa
12P projektowana sieć gazowa
12P projektowana sieć kanalizacyjna
12P wąż rozdzielniczy

Nie badano kłębów wyciekających pod kątem obciążenia służebnozdaniem gruntownym.
Informacje dotyczące służebnozdaniem w obszarze opracowania (zob. str. 50) rozporządzenia (Dz.U. Nr 261, poz. 1872 z 2011 r.).
Data opracowania mapy: 09.2020

GP.Z.6642.1.2222.2019

LEGENDA:
ISTNIEJĄCE SIECI UZBR. TERENU
wzrost
kanalizacja
kable energetyczne
kanalizacja/kable telekomunikacyjne
gazociąg
graniczki działek
sieć do likwidacji
działki objęte opracowaniem
PROJEKTOWANE SIECI
kanalizacja sanitarna - grawitacyjna
kanalizacja sanitarna - ciśnieniowa
kanalizacja deszczowa
wzrost
kable energetyczne
kable telekomunikacyjne
nura osłonięta na istn. kablach elektrycznych i telekomunikacyjnych (jako symbol)
sieć w ramach odrębnego opracowania
zakres prac drogowych
zakres wykopów
zakres odwodnienia nawierzchni (beton asfaltowy)
zakres odwodnienia nawierzchni (teren zielony)
zakres odwodnienia nawierzchni (kostka brukowa)

NINIEJSZA MAPA JEST ZGODNA z ORYGINAŁEM MAPY DO CELÓW PROJEKTOWYCH

GP.Z.6642.1.2222.2019

Zamawiający:
Gmina Świerklaniec
Gmina z widokiem...

Jednostka projektowa:
Egis
Egis Poland Sp. z o.o.
ul. Domanińska 39A, 02-672 Warszawa
tel. (22) 20 30 100, fax: (22) 20 30 101

Stadium:
PROJEKT BUDOWLANY

Nazwa projektu:
"BUDOWA KANALIZACJI SANITARNEJ I DESZCZOWEJ NA TERENIE GMINY ŚWIERKLANIEC"

Nazwa obiektu:
Budowa sieci kanalizacji sanitarnej, budowa i przebudowa sieci wodociągowej, przebudowa i remont sieci kanalizacji deszczowej, budowa i przebudowa sieci elektroenergetycznej, przebudowa sieci telekomunikacyjnej, remont nawierzchni drogowej
ZAD.4 - NAKŁO ŚLĄSKIE

Adres obiektu budowlanego:
województwo śląskie, powiat tarnogórski, gmina Świerklaniec, miejscowość Nakło Śląskie

Tytuł rysunku:
PROJEKT ZAGOSPODAROWANIA TERENU

Brzozka:
sanitarna

Data:
10.2020

Nr rysunku:
PZT.01

Skala:
1:500

Stanowisko:
Projektant b. sanitarna
mgr inż. Agnieszka Jorczyk
Sprawdzający b. sanitarna
mgr inż. Konrad Stelmasiak
Projektant b. elektroenergetyczna
mgr inż. Janusz Meduniecki
Sprawdzający b. elektroenergetyczna
mgr inż. Edward Meduniecki
Projektant b. elektryczna
inż. Czesław Maciejczyk
Sprawdzający b. elektryczna
mgr inż. Seweryn Śmieja

Imię i nazwisko:
SLK/1615POC007
INSTALACJA
MAZ/50169/10
INSTALACJA
SLK/1750PVB/16
INSTALACJA
008/96/U
INSTALACJA
208/6
INSTALACJA
SLK/7250PVB/17
INSTALACJA

Nr uprawnień:
Podpis: