

projektowane urządzenia:
21 LIS. 2023
Budowa przyłącza
kablowego nN 0,4 kV
Z uwagami:

1. Realizować na podstawie aut. 20 Prawo Budowlane
2. Ustanowić stację transformacji na dk. 473


Rejon Energetyczny Siedlce
Wydział Przyłączenia i Rozwoju
Specjalista ds. Dokumentacji
Leszek Tomczak

Za zgodność zaprojektowanych
rozwiązań z właściwymi przepisami,
normami i wytycznymi wiedzy
technicznej odpowiada jednostka
projektowa
Gmina Wiśniew
pow. siedlecki
woj. mazowieckie
NIP: 821-24-06-047 REG: 71158262

Załącznik nr do Zarządzenia
Wójta Gminy Wiśniew

18.12.2023 dnia 15.12.2023

WÓJT
Krzysztof Krzysztof

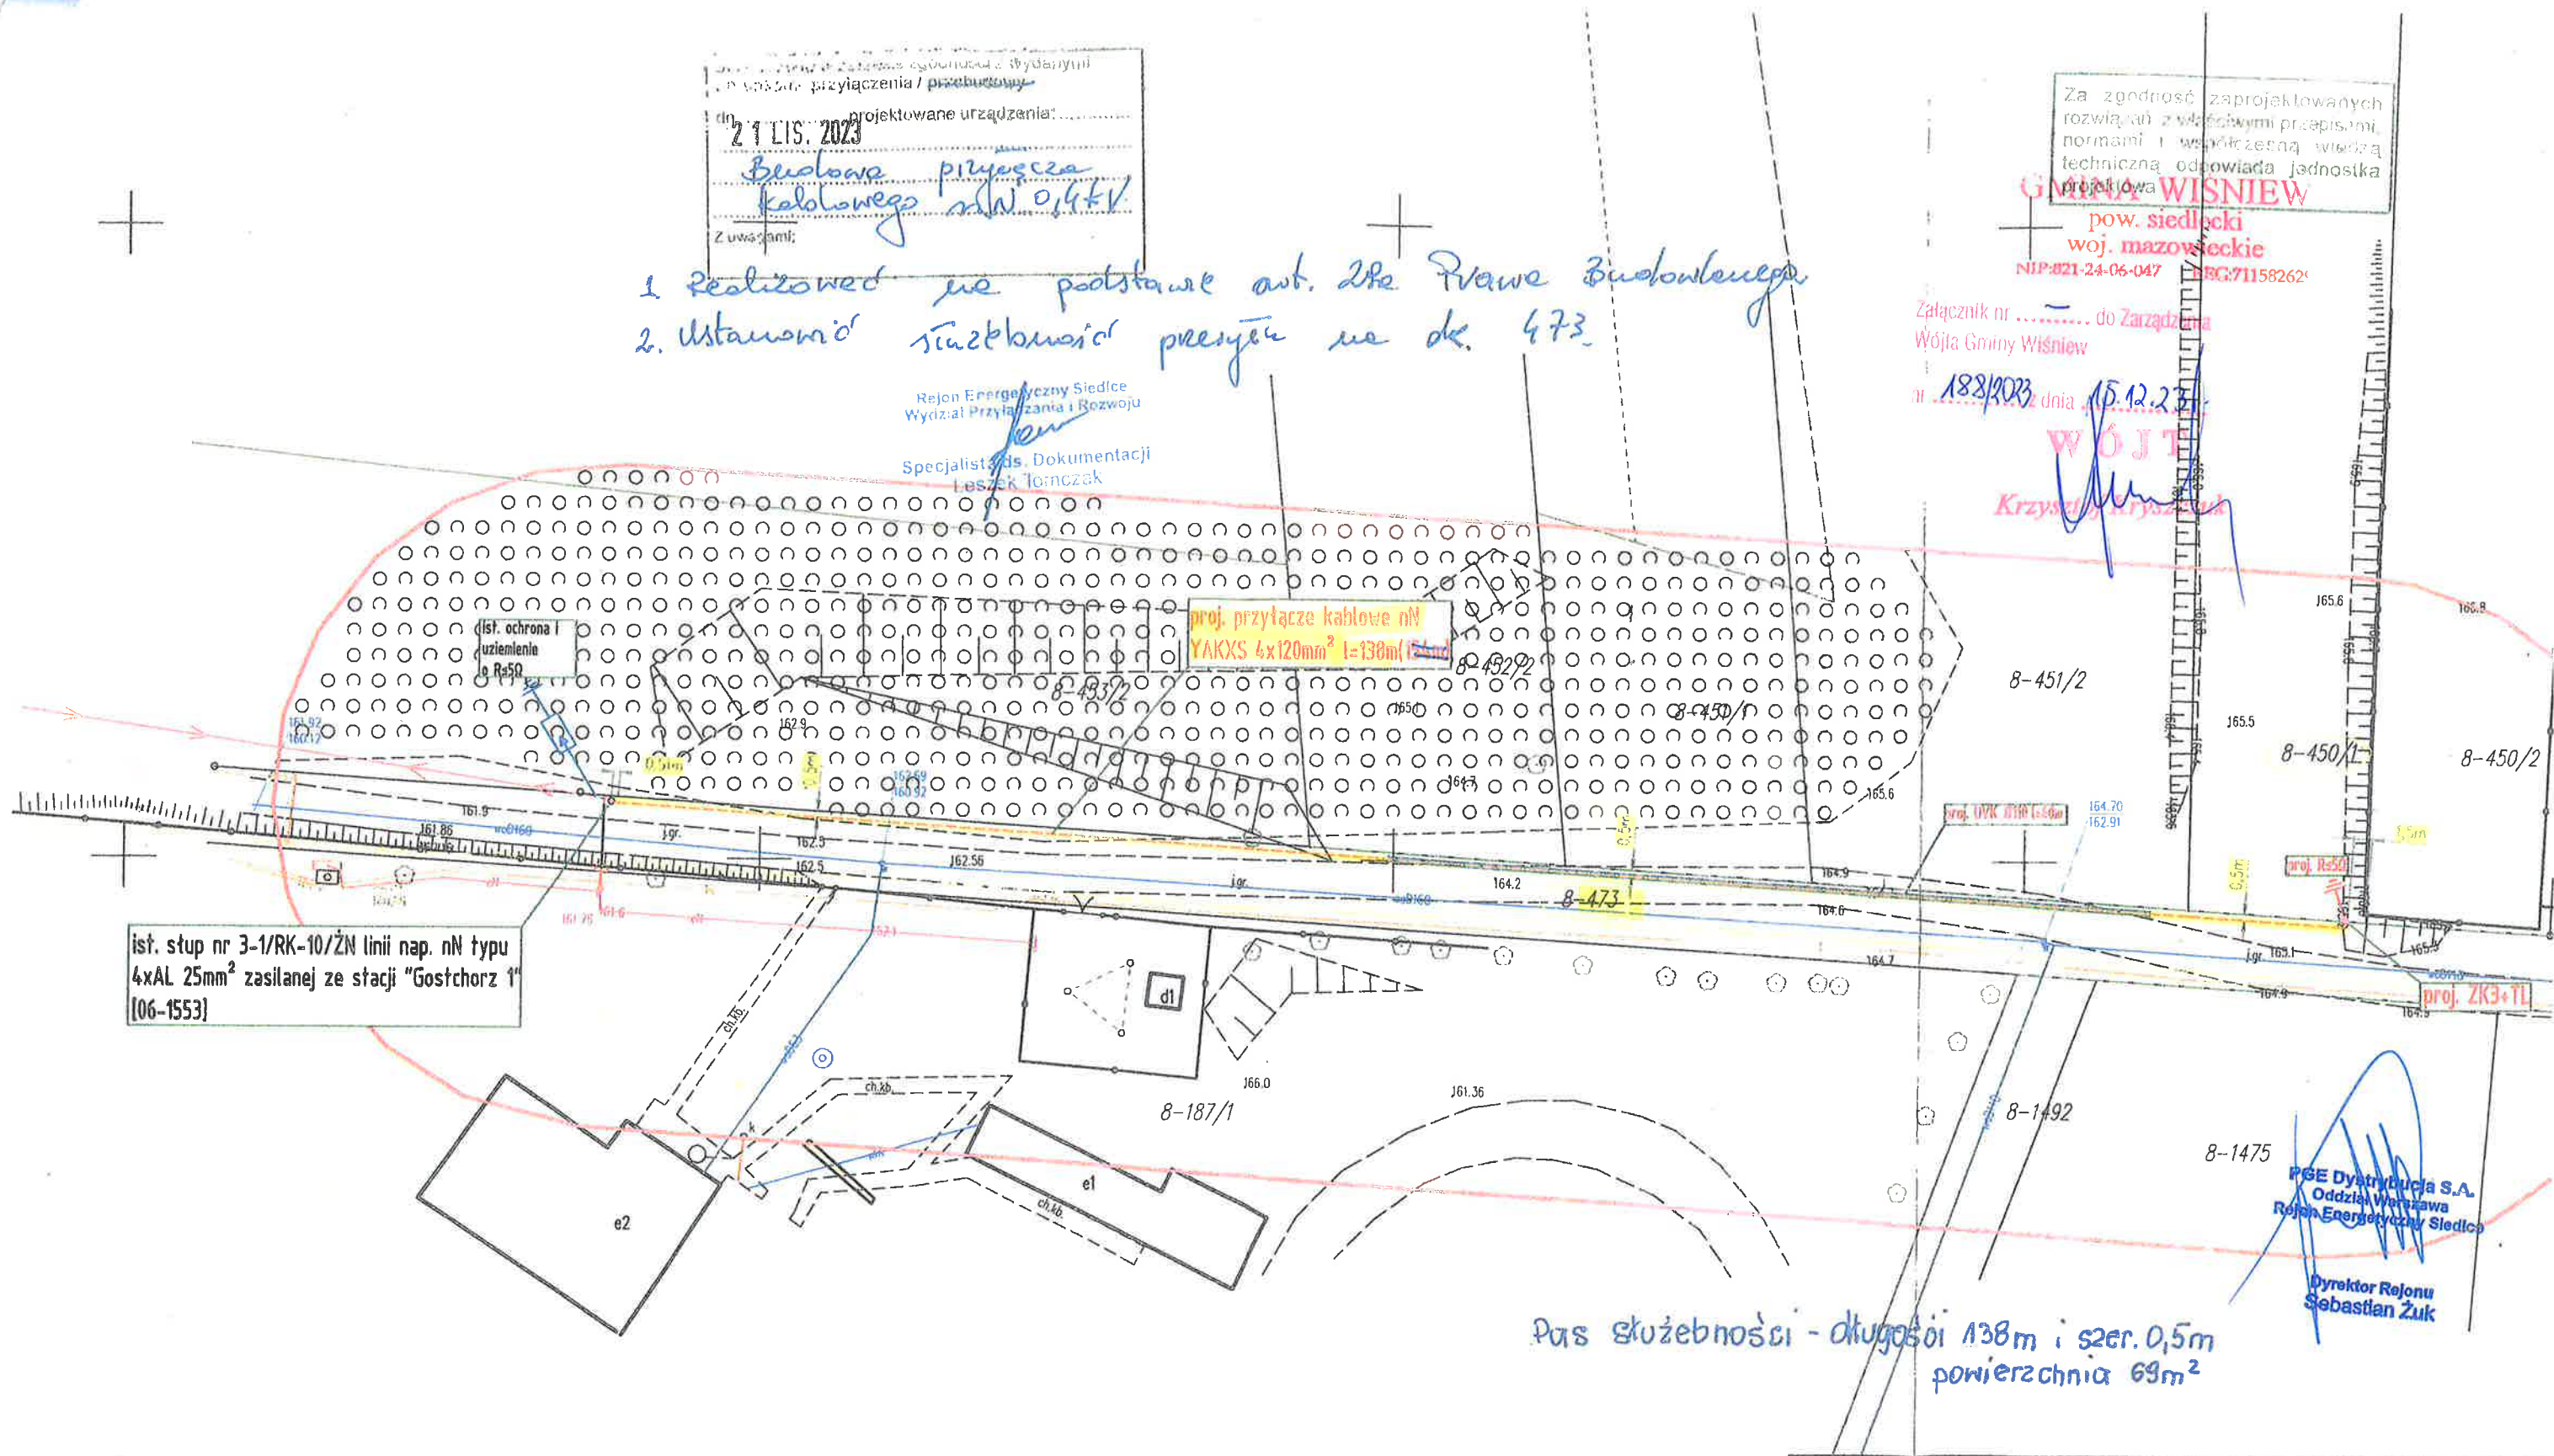

ist. stup nr 3-1/RK-10/ZN linii nap. nN typu
4xAL 25mm² zasilanej ze stacji "Gostchorz 1"
[06-1553]

proj. przyłącze kablowe nN
YAKXS 4x120mm² l=138m

proj. UVR 010 l=50m

proj. R50

proj. ZK3+TL

Pas służebności - długości 138m i szer. 0,5m
powierzchnia 69m²

PGE Dystrybucja S.A.
Oddział Warszawa
Rejon Energetyczny Siedlce
Dyrektor Rejonu
Sebastian Żuk

SYSTEM SIECI TN-C

Budowa przyłącza kablowego nN w miejscowości Gostchorz, gm. Wiśniew		
Nazwa Rysunku	Projekt zagospodarowania terenu - przyłącze kablowe nN	
Kierownik pracowni projektowej ELMAZ	Grzegorz Mazur	Podpis
Opracował	Miroslaw Sobiczewski	Podpis
Opracował	mgr Tomasz Matłacz	Podpis
Projektował	mgr inż. Jerzy Chudawski GPB 4224/51/50/89	Podpis
11.2023	Skala 1:500	Rys. 1