


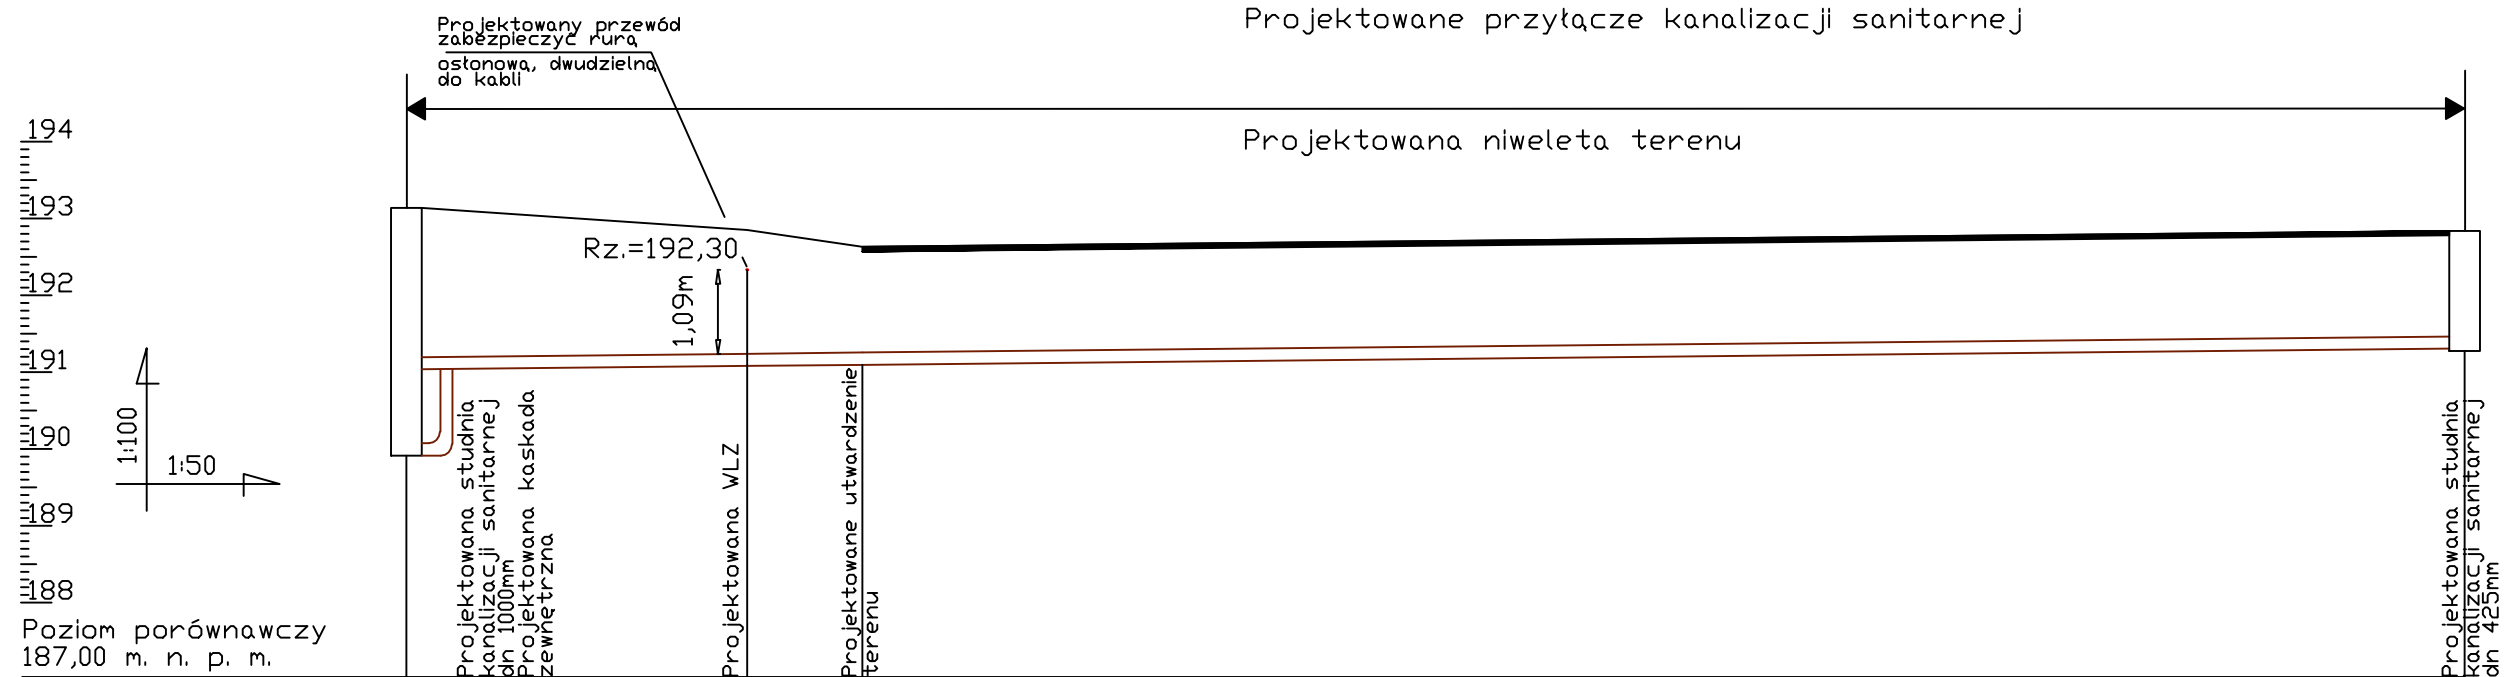

Węzeł	Sk2	Sk1	
Rzędna terenu [m n.p.m.]	193,10	192,90	192,80
Rzędna dna rury [m n.p.m.]	191,01	191,05	191,28
Zagłębienie [m]	2,09	1,85	1,52
Odległość [m]	0,00	2,22	13,40
Materiał, Średnica Spadek [%]	PCV-U SN8 SDR34 DN160 2,00		
Długość [m]	2,22	0,75	10,43
Rzędna dna wykopu [m n.p.m.]	191,01	191,05	191,28
Objętość wykopów [m3]	2,78	0,63	7,98



archido
DAMIAN ORANIEC

ul. Wesołogóra 40a, 52-400 Gostków, tel. 71 426 40 40, e-mail: damian@archido.pl
tel. 71 426 40 40, e-mail: damian@archido.pl

NAZWA OBIEKTU BUDOWLANEGO	BUDOWA BUDYNKU ŚWIETLICY WIEJSKIEJ DWÓCH BOISK, PLACU ZABAW I SIĘOWNI ZEWNĘTRZNEJ WRAZ Z NIEZBEDNĄ INFRASTRUKTURĄ		
ELEMENT PROJEKTU BUDOWLANEGO	PROJEKT ZAGOSPODAROWANIA TERENU		
BRANŻA	SANITARNA		
TYTUŁ RYSUNKU	PROFIL PODŁOŻNY PRZYŁĄCZA KANALIZACJI SANITARNEJ		
ZESPÓŁ PROJEKTOWY		UPRAWNIENIA	PODPIS
BR. SANITARNA PROJEKTANT	mgr inż. Monika Dusak-Wąsik	POK/0130/PWOS/09	
BR. SANITARNA SPRAWDZAJĄCY			
DATA: SPORZĄDZENIA	OSTROWIEC ŚW. LISTOPAD 2022r.	SKALA: 1:50/100	NR RYS.: S3
WSZELKIE PRAWA ZASTRZEŻONE: REPRODUKCJA PROJEKTU W CAŁOŚCI LUB FRAGMENTU BEZ ZGODY AUTORÓW PROJEKTU ZABRONIONA			