


Projektowane pionowy  
kanalizacji sanitarnej  
wyprowadzone ponad  
pofa dachu, zakończone  
wywiewkami

Projektowana rura  
ochronna PVC dn 250,  
l=1,0m

Projektowane przyłącze  
kanalizacji sanitarnej,  
według odrębnego  
opracowania

 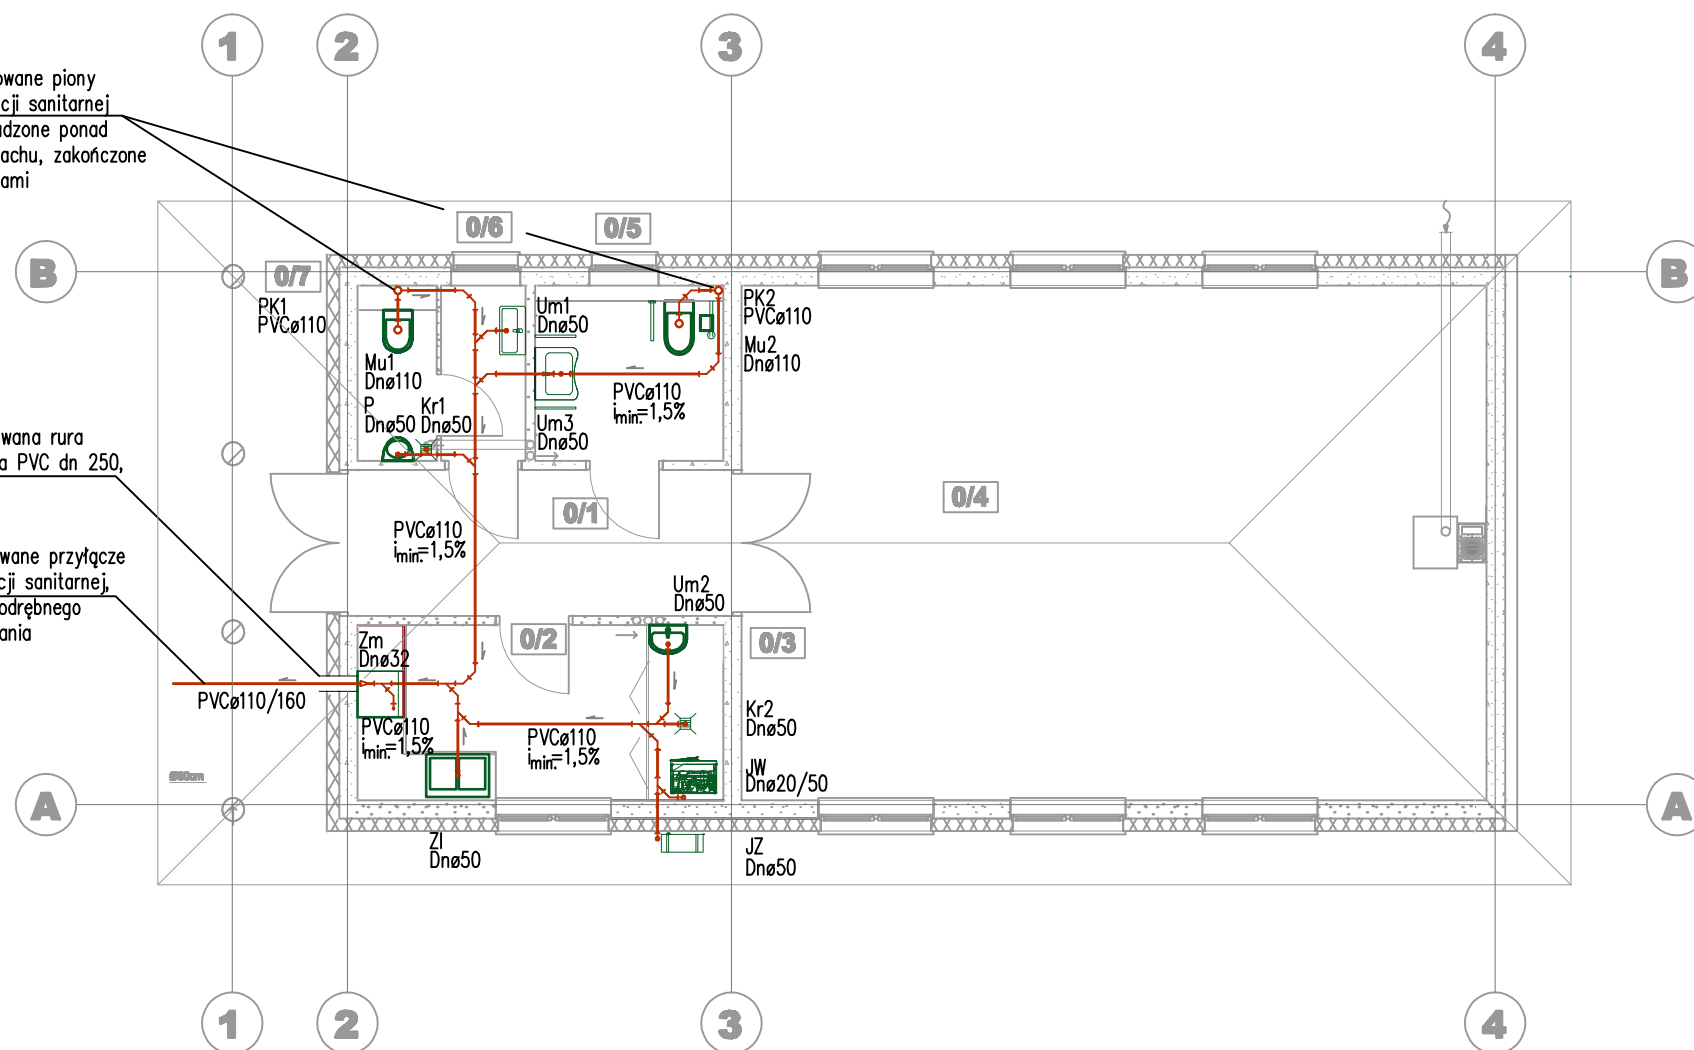


LEGENDA:  
INSTALACJA KANALIZACJI SANITARNEJ

- Projektowana instalacja kanalizacji sanitarnej odprowadzająca ścieki socjalno-bytowe
- PK1-PK2 Projektowane pionowy kanalizacji sanitarnej dn 110 wyprowadzone ponad dach budynku, zakończone wywiewkami dn 160 mm
- Um1-Um2 Projektowane umywalki ceramiczne
- Um3 Projektowana umywalka ceramiczna przystosowana dla osób niepełnosprawnych
- Zl Projektowany zlewozmywak
- Mu1 Projektowana miska ustępowa
- Zm Projektowana zmywarka
- JW Projektowana jednostka wewnętrzna pompy ciepła
- JZ Projektowana jednostka zewnętrzna pompy ciepła



**DAMIAN ORANIEC**  
ul. Wierzyńskiego 45b, 27-400 Ostrowiec Świętokrzyski, tel. 601-204-00-00, 200001798  
tel. +48 601 997 097, mail: archido@o2.pl



|                                                                                                                |                                                                                                                    |                            |             |
|----------------------------------------------------------------------------------------------------------------|--------------------------------------------------------------------------------------------------------------------|----------------------------|-------------|
| NAZWA OBIEKTU BUDOWLANEGO                                                                                      | BUDOWA BUDYNKU ŚWIETLICY WIEJSKIEJ, DWÓCH BOISK, PLACU ZABAW I SIŁOWNI ZEWNĘTRZNEJ WRAZ Z NIEZBEDNĄ INFRASTRUKTURĄ |                            |             |
| ELEMENT PROJEKTU BUDOWLANEGO                                                                                   | PROJEKT TECHNICZNY                                                                                                 |                            |             |
| BRANŻA                                                                                                         | SANITARNA                                                                                                          |                            |             |
| TYTUŁ RYSUNKU                                                                                                  | RZUT PARTERU INSTALACJA KANALIZACJI SANITARNEJ                                                                     |                            |             |
| ZESPÓŁ PROJEKTOWY                                                                                              |                                                                                                                    | UPRAWNIENIA                | PODPIS      |
| BR. SANITARNA PROJEKTANT                                                                                       | Andrzej Zielonka                                                                                                   | KL.-162/83, KL.-258/93     |             |
| BR. SANITARNA SPRAWDZAJĄCY                                                                                     | mgr inż. Monika Dusak-Wąsik                                                                                        | PDK/0130/PWOS/09           |             |
| DATA: SPORZĄDZENIA                                                                                             | OSTROWIEC ŚW. LISTOPAD 2022r.                                                                                      | SKALA: 1:100               | NR RYS.: S1 |
| WSZELKIE PRAWA ZASTRZEŻONE: REPRODUKCJA PROJEKTU W CAŁOŚCI LUB FRAGMENTU BEZ ZGODY AUTORÓW PROJEKTU ZABRONIONA |                                                                                                                    | Format arkusza: Arkusz nr: |             |