


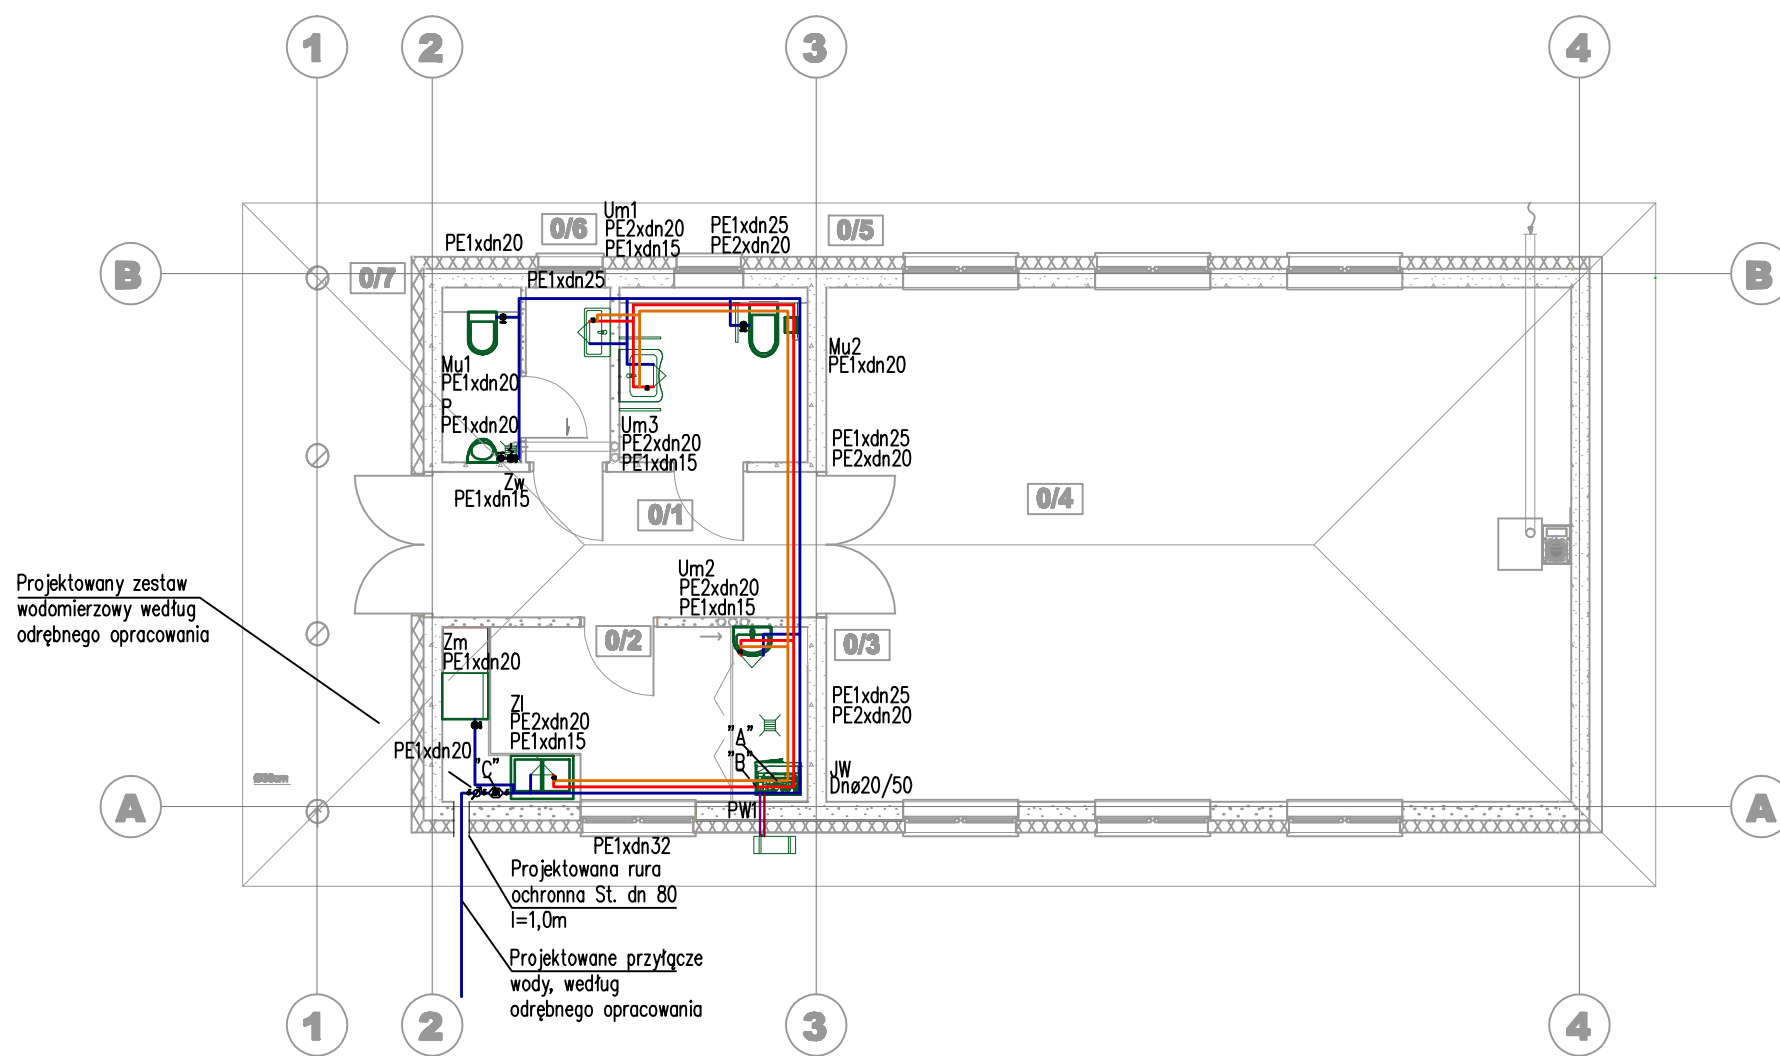

- LEGENDA:
INSTALACJA WODY ZIMNEJ, CIEPŁEJ,
CYRKULACYJNEJ
- Projektowana instalacja wody zimnej
 - Projektowana instalacja wody ciepłej
 - Projektowana instalacja wody cyrkulacyjnej
 - PW1 Projektowane piony wody zimnej, ciepłej, cyrkulacyjnej
 - Um1–Um2 Projektowane baterie umywalkowe
 - Um3 Projektowana bateria umywalkowa przystosowana dla osób niepełnosprawnych
 - Zl Projektowana bateria zlewozmywakowa
 - Mu1–Mu2 Projektowane zbiorniki misek ustępowych
 - Zm Projektowana zmywarka
 - JW Projektowana jednostka wewnętrzna pompy ciepła
 - JZ Projektowana jednostka zewnętrzna pompy ciepła
 - Zw Projektowana zwężka do węża
 - Projektowane zawory odcinające, kulowe
 - Projektowane zawory termostaticzne

Szczegół "A"
Układ pompowy wody cyrkulacyjnej

- | | 1 | 2 | 3 | 1 |
|---|---|---|---|---|
| 1 | zawór odcinający | | | |
| 2 | zawór zwrotny | | | |
| 3 | pompa cyrkulacyjna ciepłej wody użytkowej z elektronicznie regulowaną ilością obrotów, bezdławicowa | | | |
| 1 | zawór odcinający | | | |

Szczegół "B"
Układ pompowy ciepłej wody użytkowej

- | | 1 | 2 | 3 | 1 |
|---|---|---|---|---|
| 1 | zawór odcinający | | | |
| 2 | zawór zwrotny | | | |
| 3 | pompa obiegowa ciepłej wody użytkowej z elektronicznie regulowaną ilością obrotów, bezdławicowa | | | |
| 1 | zawór odcinający | | | |

Przewody ciepłej wody użytkowej i wody cyrkulacyjnej prowadzić w izolacjach termicznych. Układ c.w.u. pompy ciepła wyposażać w zawór bezpieczeństwa, odpływ z nadzoru odprowadzić do kanalizacji sanitarnej. Projektowaną zwężkę do węża zabezpieczyć zaworem antyskażeniowym typu EA 251

DAMIAN ORANIEC
ul. Wyrzyskiego 47a, 27-400 Ostrowiec Świętokrzyski, tel. 021-264-90-00, 202021 202021790
tel. +48 601 997 097, mail: archido@o2.pl

NAZWA OBIEKTU BUDOWLANEGO	BUDOWA BUDYNKU ŚWIETLICY WIEJSKIEJ, DWÓCH BOISK, PLACU ZABAW I SIŁOWNI ZEWNĘTRZNEJ WRAZ Z NIEZBĘDNĄ INFRASTRUKTURĄ		
ELEMENT PROJEKTU BUDOWLANEGO	PROJEKT TECHNICZNY		
BRANŻA	SANITARNA		
TYTUŁ RYSUNKU	RZUT PARTERU INSTALACJA WODY ZIMNEJ, CIEPŁEJ, CYRKULACYJNEJ		
ZESPÓŁ PROJEKTOWY		UPRAWNIENIA	PODPIS
BR. SANITARNA PROJEKTANT	Andrzej Zielonka	KL.-162/83, KL.-258/93	
BR. SANITARNA KANALIZACJA SANITARNA			
BR. SANITARNA KANALIZACJA SANITARNA	mgr inż. Monika Dusak-Wąsik	PDK/0130/PWOS/09	
DATA: SPORZĄDZENIA	OSTROWIEC ŚW. LISTOPAD 2022r.	SKALA: 1:100	NR RYS.: S2
WSZELKIE PRAWA ZASTRZEŻONE. REPRODUKCJA PROJEKTU W CAŁOŚCI LUB FRAGMENTU BEZ ZGODY AUTORÓW PROJEKTU ZABRONIONA			
		Format arkusza:	Arkusz nr: