


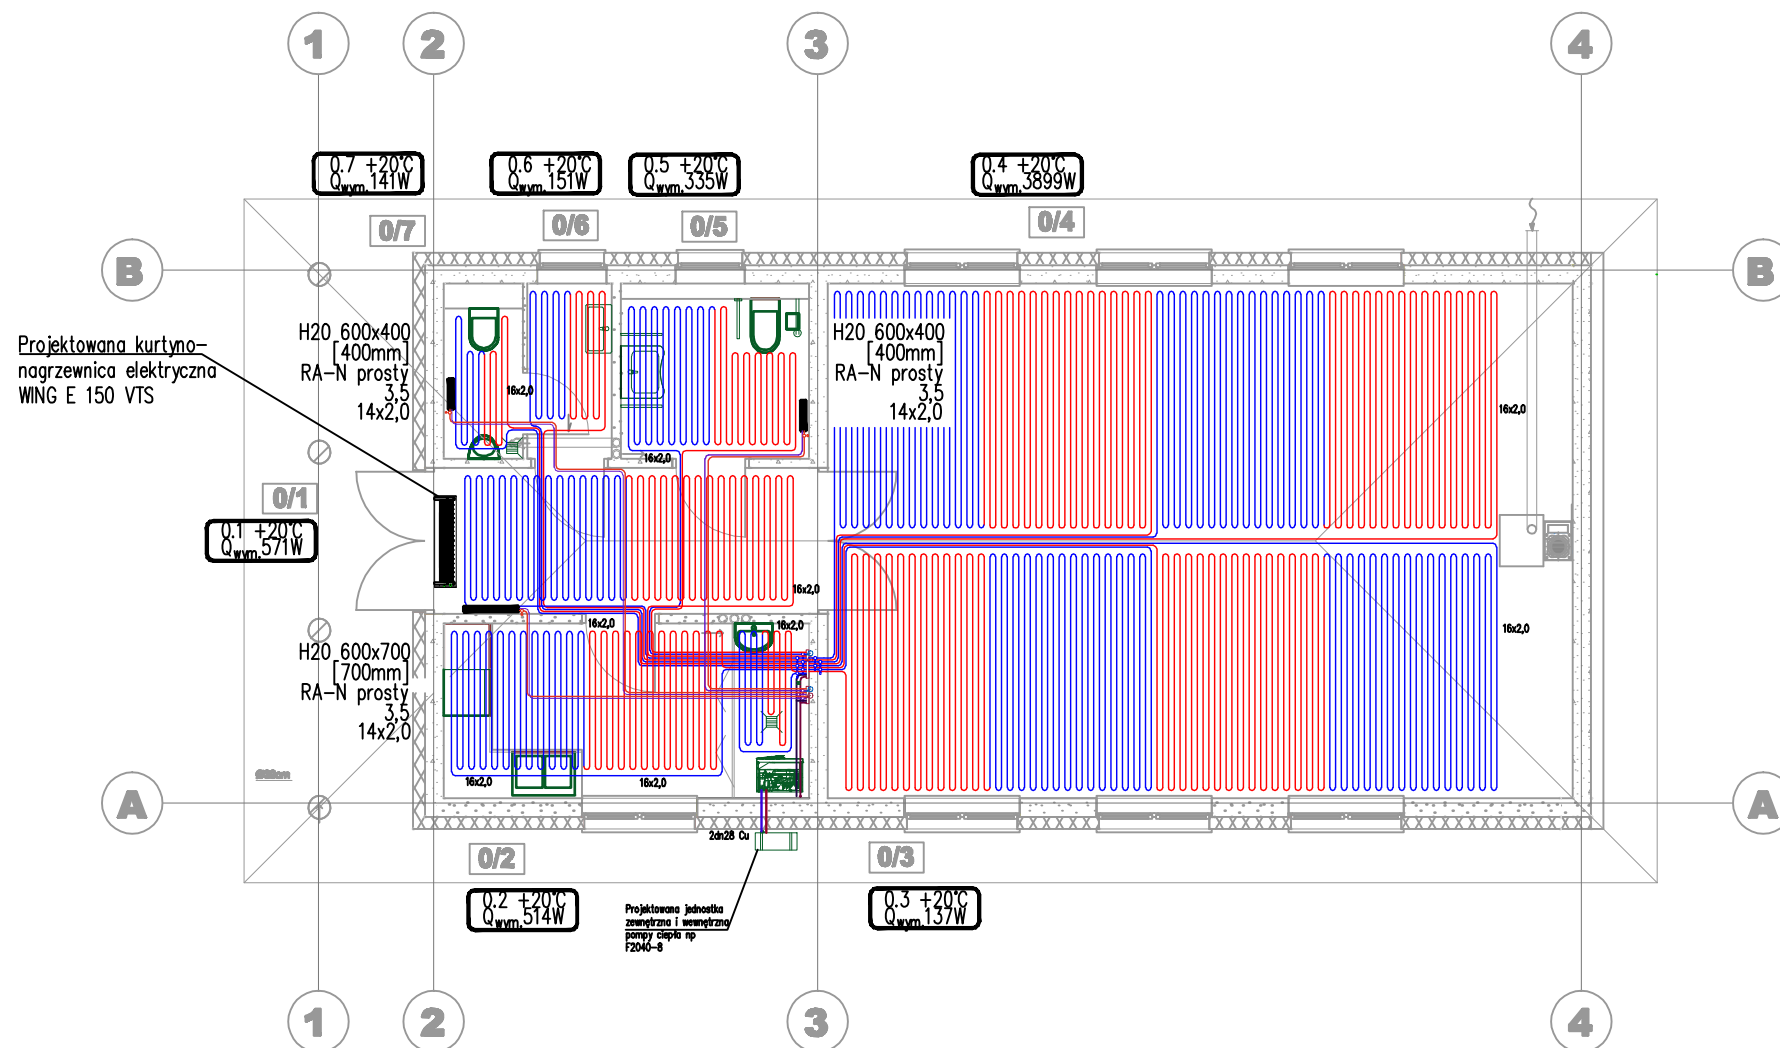

- LEGENDA:
INSTALACJA CENTRALNEGO OGRZEWANIA
- Projektowana instalacja centralnego ogrzewania: przewody zasilania i powrotu pompy ciepła
 - Projektowana instalacja centralnego ogrzewania: przewody zasilania i powrotu pętli ogrzewania podłogowego
 - Projektowane przewody cieczy i gazu pompy ciepła
 - Projektowane przewody zasilania i powrotu układu grzejnikowego
 - JW Projektowana jednostka wewnętrzna pompy ciepła
 - JZ Projektowana jednostka zewnętrzna pompy ciepła
 - R Projektowany rozdzielacz strefowy wraz z odpowietrzeniem
 - Projektowane grzejniki wodne, wysokoparametrowe

(PARTER) ZESTAWIENIE POMIESZCZEŃ			
LP	NAZWA POMIESZCZENIA	POWIERZCHNIA	MOC
0.1	Korytarz	9,51 m ²	571
0.2	Pom. socjalne	8,57 m ²	514
0.3	Pom. porządkowe	2,28 m ²	137
0.4	Świetlica	64,99 m ²	3899
0.5	Wc NPS/Damski	5,59 m ²	335
0.6	Wc męski-Przedsiónek	2,51 m ²	151
0.7	Wc męski	2,35 m ²	141

Układ centralnego ogrzewania wyposażać w zawór bezpieczeństwa i przeponowe naczynia wzbiorcze, zamknięte typu NG dla instalacji centralnego ogrzewania. Odpływ z nad zaworu bezpieczeństwa odprowadzić do kanalizacji sanitarnej. Przewody prowadzić w izolacjach termicznych.



DAMIAN ORANIEC
ul. Wierzbitego 41a, 27-400 Ostrowiec Świętokrzyski, tel. 601 997 097, 601 997 097, 601 997 097
tel. +48 601 997 097, mail: archido@o2.pl

NAZWA OBIEKTU BUDOWLANEGO

BUDOWA BUDYNKU ŚWIETLICY WIEJSKIEJ, DWÓCH BOISK, PLACU ZABAW I SIŁOWNI ZEWNĘTRZNEJ WRAZ Z NIEZBĘDNĄ INFRASTRUKTURĄ

ELEMENT PROJEKTU BUDOWLANEGO

PROJEKT TECHNICZNY

BRANŻA

SANITARNA

TYTUŁ RYSUNKU

RZUT PARTERU INSTALACJA CENTRALNEGO OGRZEWANIA

ZESPÓŁ PROJEKTOWY

UPRAWNIENIA

PODPIS

BR. SANITARNA PROJEKTANT

Andrzej Zielonka

KL.-162/83, KL.-258/93

BR. SANITARNA ZAWERZAJĄCY

mgr inż. Monika Dusak-Wąsik

PDK/0130/PWOS/09

DATA: SPORZĄDZENIA

OSTROWIEC ŚW. LISTOPAD 2022r.

SKALA: 1:100

NR RYS.: S3

WSZELKIE PRAWA ZASTRZEŻONE. REPRODUKCJA PROJEKTU W CAŁOŚCI LUB FRAGMENTU BEZ ZGODY AUTORÓW PROJEKTU ZABRONIONA

Format arkusza: Arkusz nr: