


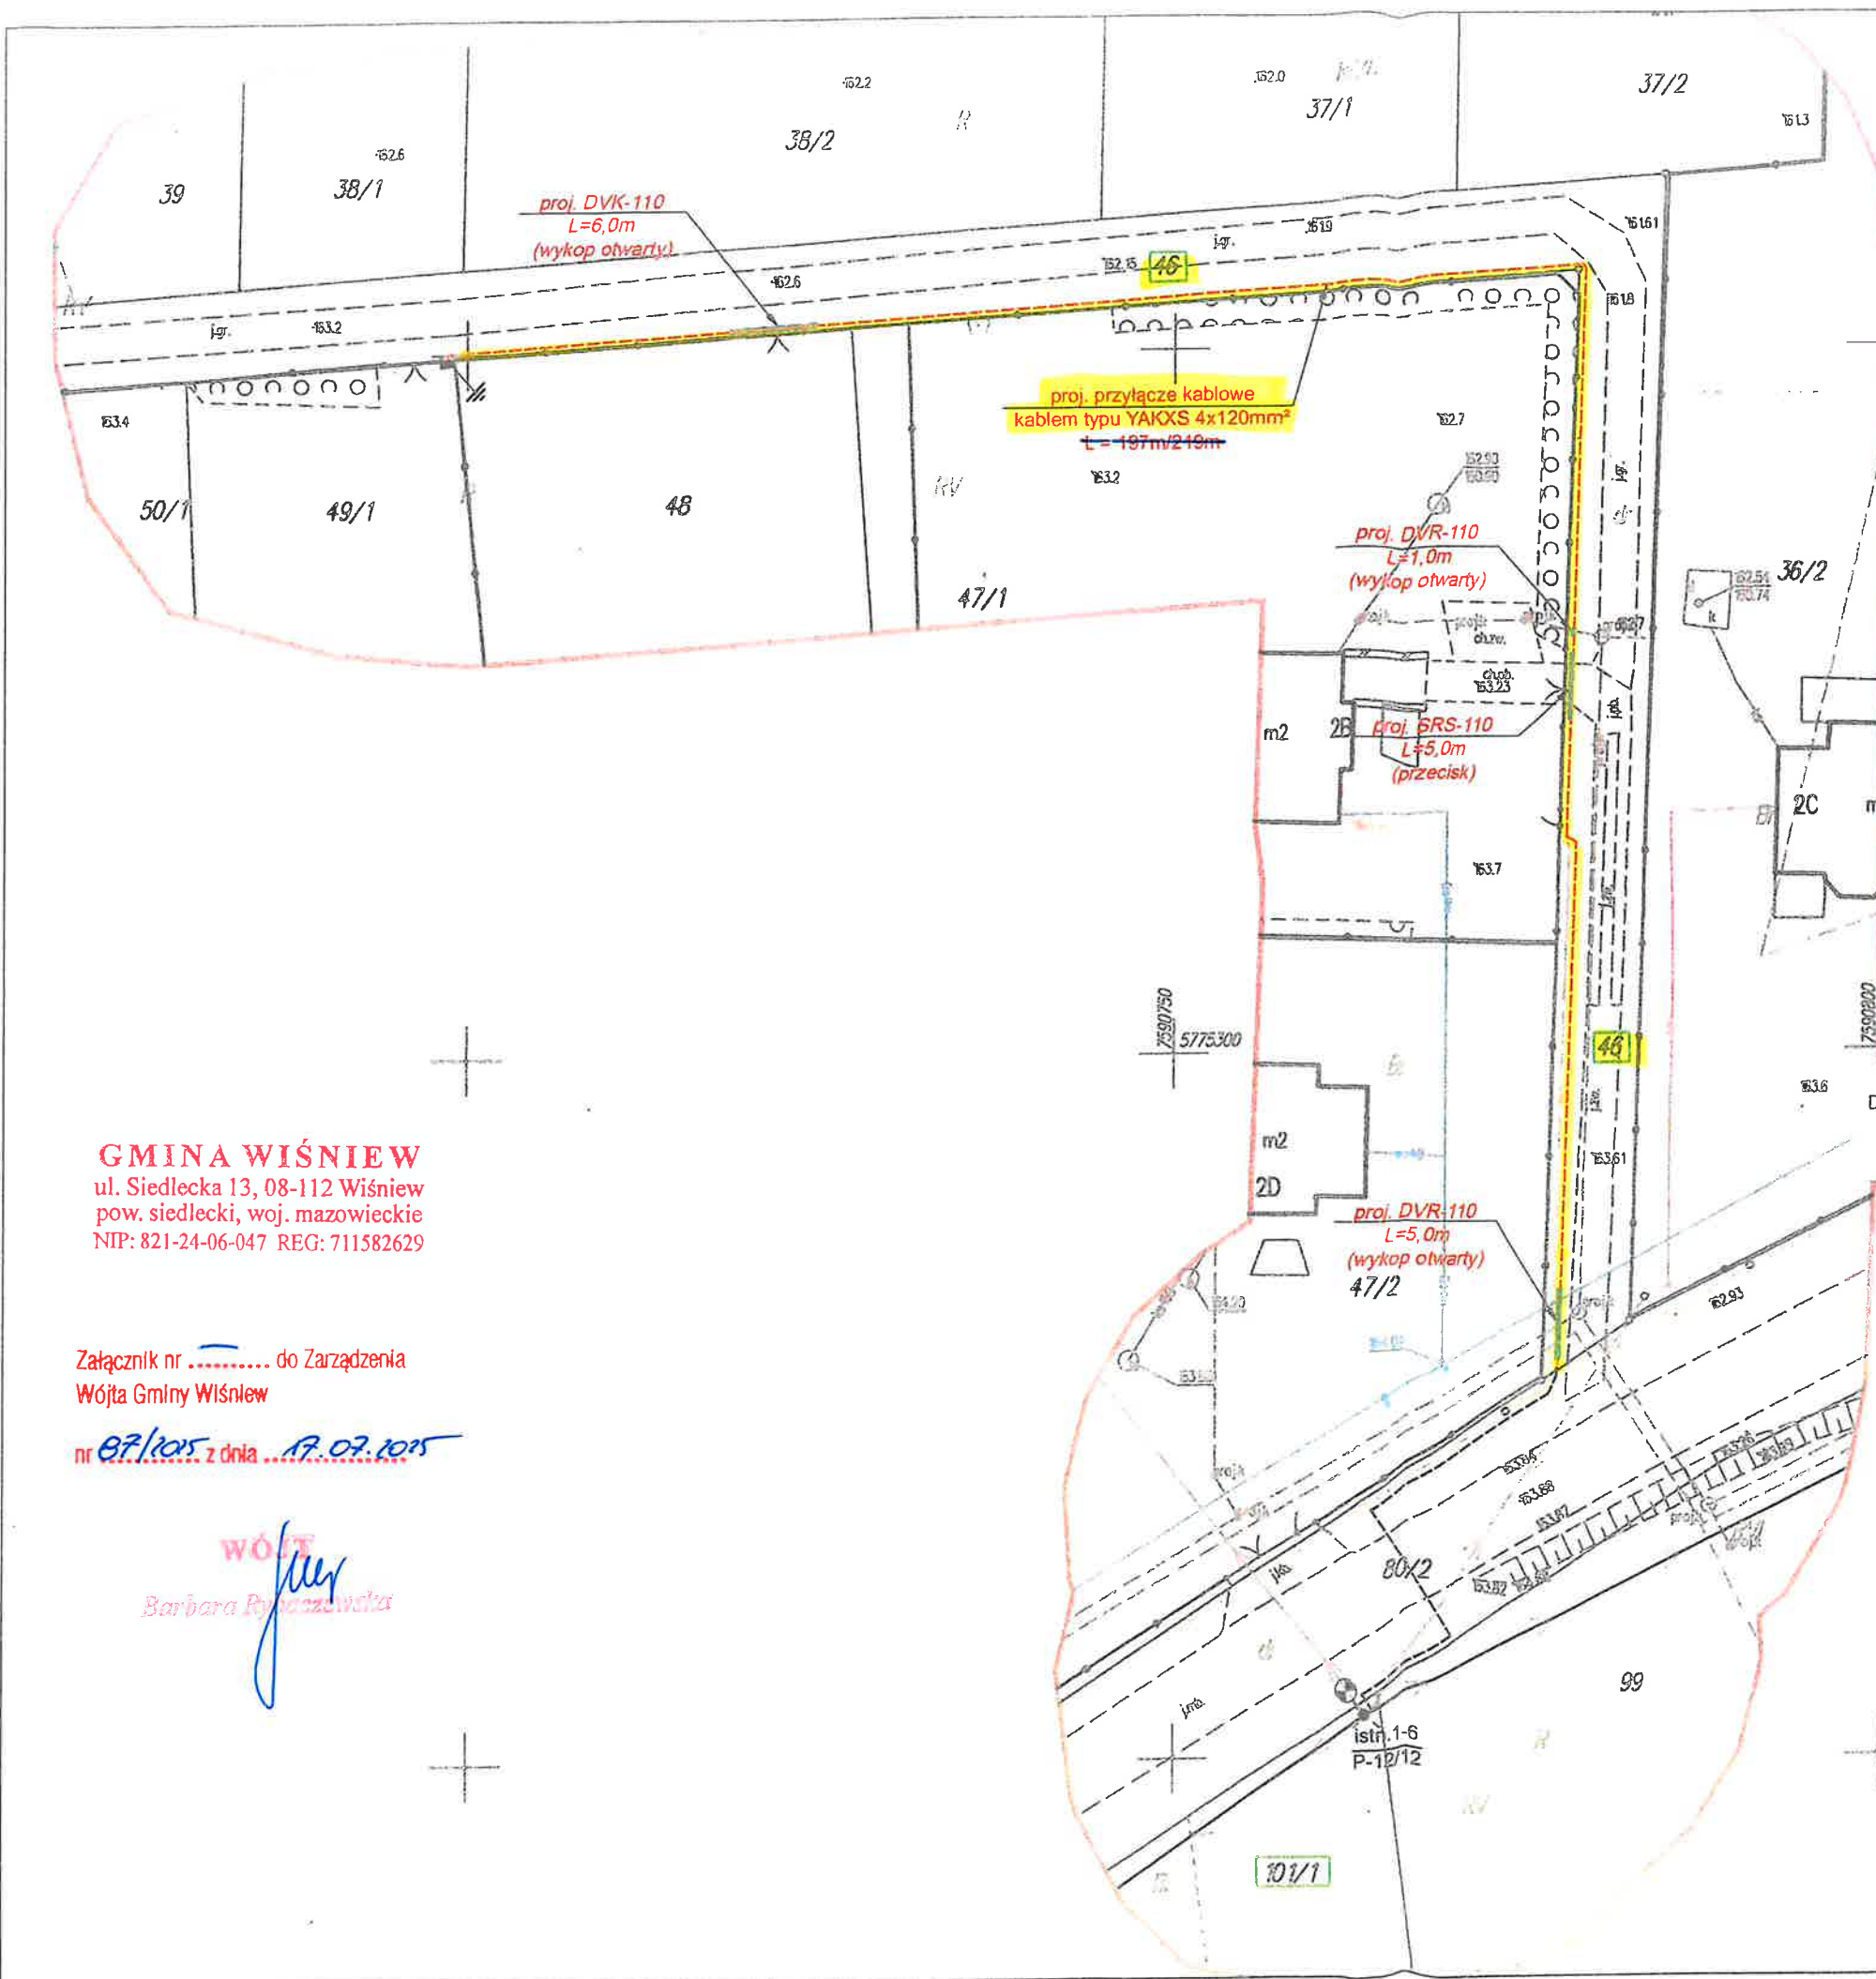

MAPA DO CELÓW PROJEKTOWYCH

Identyfikator zgłoszenia prac	G.6648.1452.2025
Miejscowość	Borki-Kosioroki
Jednostka ewidencyjna	142611_2
Obszar ewidencyjny	Wielicz
Obszar ewidencyjny	142611_2_0001
Obszar ewidencyjny	Borki-Kosioroki
Obszar ewidencyjny	49/1
Powiat	Siedlecki
Województwo	Mazowieckie
Skala mapy	1:500
Nazwa układu współrzędnych	2000/7
Współrzędne	PL-EVRF2007-NH
Oznaczenie granic obszaru, który był przedmiotem aktywności	kolor czerwony
Data opracowania mapy	09.04.2025 r.
Kierownik prac:	GEODETA UPRAWNIENI Zdzisław Jarzyna Dz. MGPIB N 14114
Oświadczam, że sporządzona mapa do celów projektowych uzyskała pozytywny wynik weryfikacji Starosty Siedleckiego w Powiatowym Ośrodku Dokumentacji Geodezyjnej i Kartograficznej w Siedlcach	
PROTOKÓŁ Nr	G.6648.1452.2025 / 1 z dnia 2025-04-12
Jestem świadomy odpowiedzialności karnej za złożenie fałszywego oświadczenia.	
Wydawca prac:	
BUREAU USŁUG GEODEZYJNYCH I KARTOGRAFICZNYCH "GEO-ART" Zdzisław Jarzyna 08-110 Siedlce, ul. Janowska 2B tel. (25) 644-34-16, kom. 0601-552-418 NIP: 821-117-48-30, REG. 710095650	

GMINA WIŚNIEW
ul. Siedlecka 13, 08-112 Wiśniew
pow. siedlecki, woj. mazowieckie
NIP: 821-24-06-047 REG: 711582629

Załącznik nr do Zarządzenia
Wójta Gminy Wiśniew
nr 87/2025 z dnia 19.07.2025

WÓJT
Barbara Rydzewska

Działka nr 46 – zakres służebności ograniczał się będzie do pasa gruntu o długości 158m i szerokości 0,5m wzdłuż przebiegu przyłącza kablowego nN

PGE Dystrybucja S.A.
Oddział Warszawa
Rejon Energetyczny Siedlce
Wydział Przemysłu i Rozwoju
Marek Cichosz
PGE Dystrybucja S.A.
Oddział Warszawa
Rejon Energetyczny Siedlce
Dyrektor Rejonu
Sebastian Żuk

zasilanie ST. "BORKI KOSIOROKI 2" nr 06-2153
obwód nr 1
System sieci nN - TN-C

UKŁAD SIECI TN-C Ochrona przeciwporażeniowa -izolacja części czynnych -obudowa II klasy izolacji
PGE Dystrybucja Spółka Akcyjna 20-340 Lublin, ul. Garbarska 21A
obiekt: Przyłącze kablowe YAKXS 4x120mm ² adres: Borki-Kosioroki gm. Wiśniew
projekt: ELEKTRYCZNY
nazwa rys.: Plan zagospodarowania terenu
data: 05.2025 skala: 1:500 nr rys.: E-1

mirmar s.c. Al. Stenów Zjednoczonych 72 lok. U-51 04-036 Warszawa tel. (22) 400-74-64			
projektował:	mgr inż. M. Kurczak	nr uprawnień:	MAZ/0170/PWOE/04
opracował:			