



Mapa zasadnicza
Skala 1:500
Województwo: województwo opolskie
Powiat: powiat brzeski
Jednostka ewid.: 160106_2 - Olszanka
Obręb: 0947 - OLSZANKA

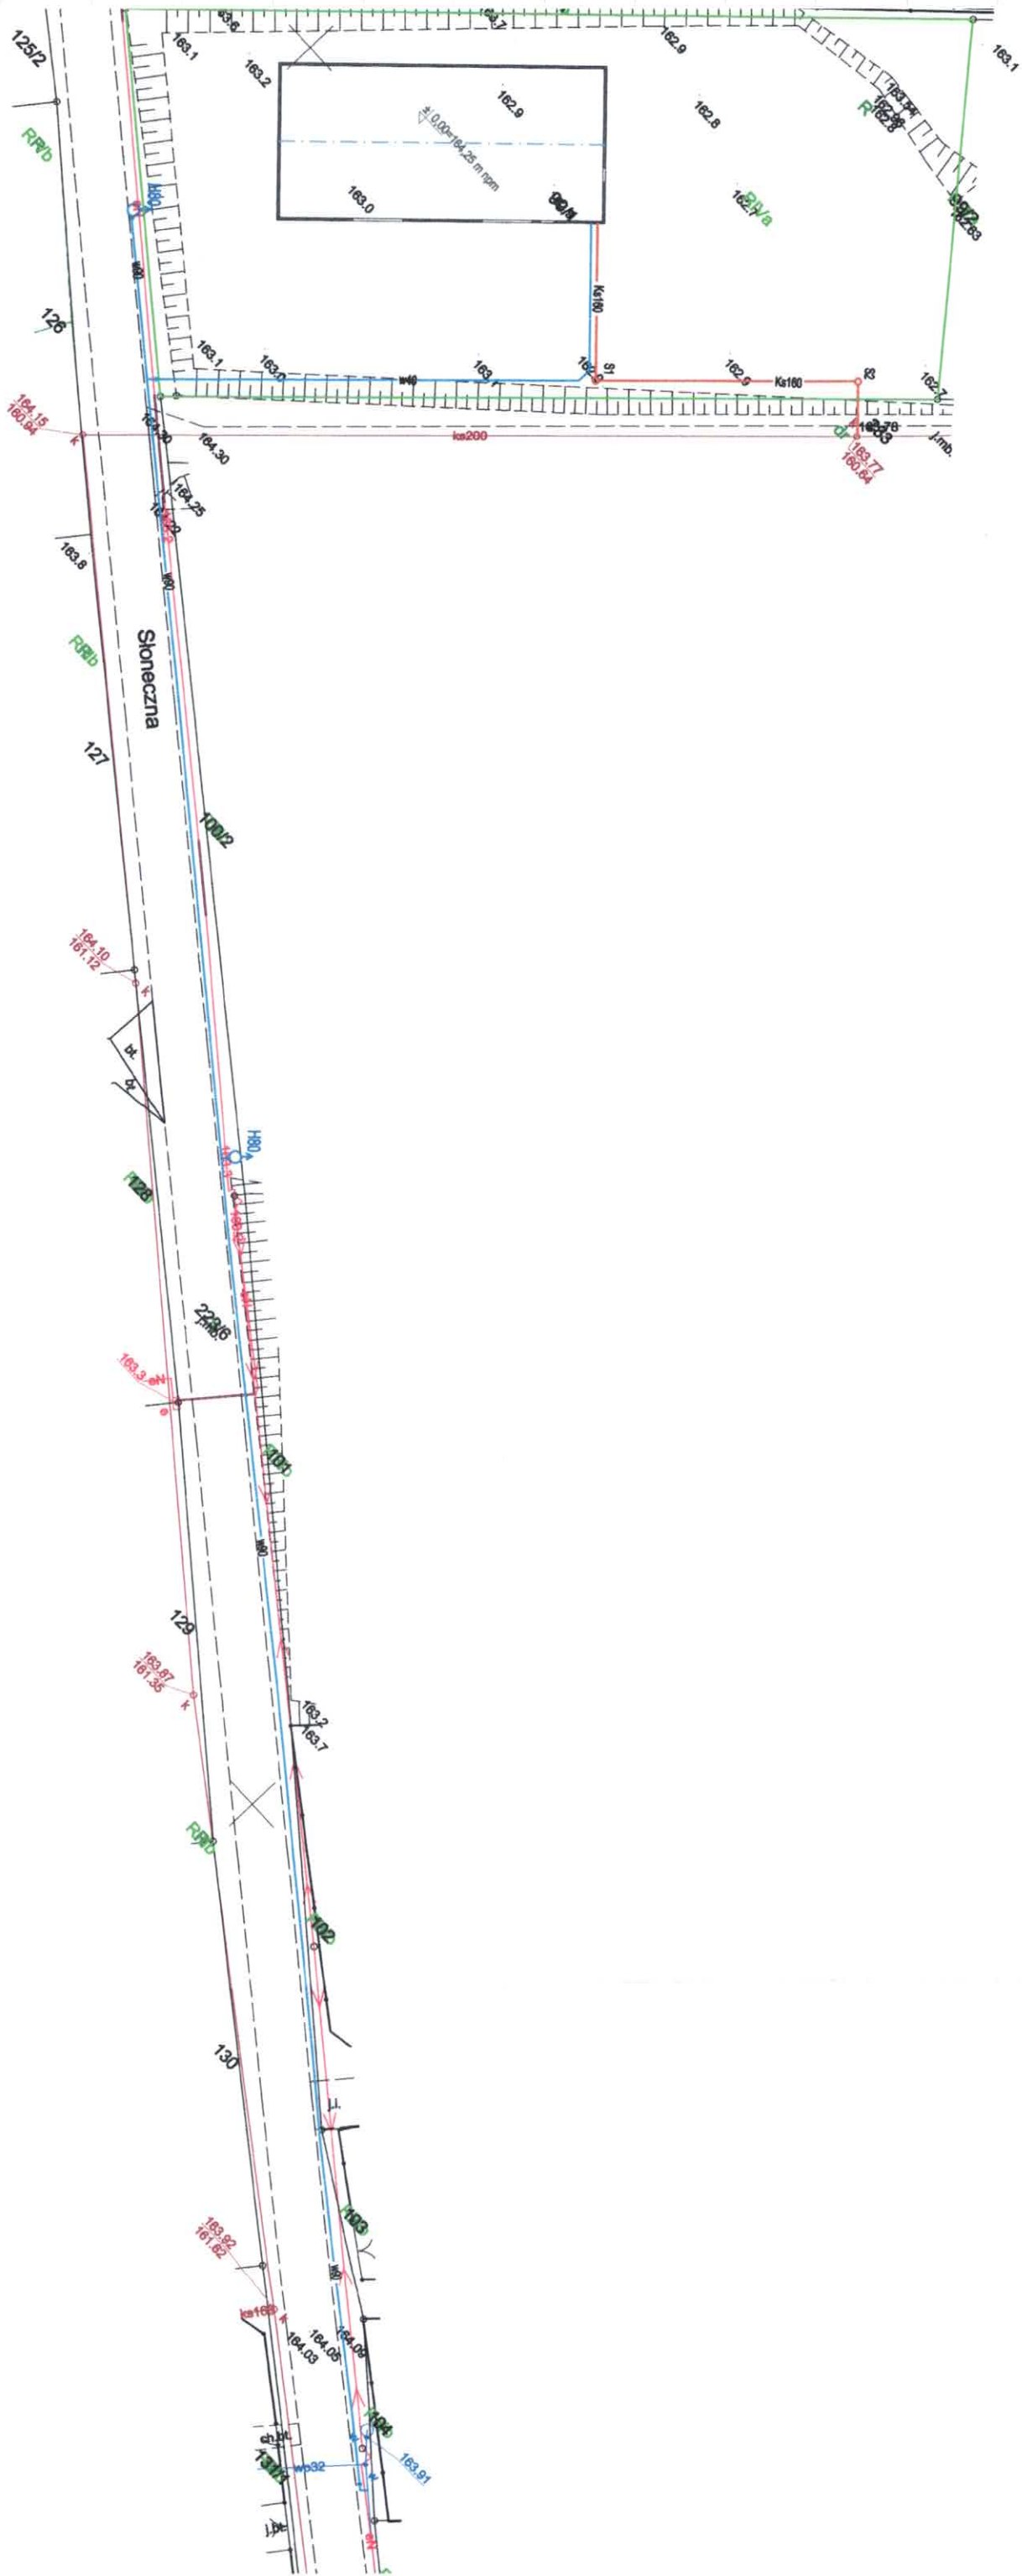

- LEGENDA
- przylacze wodociągowe PEHD90-40
 - przylacze kanalizacyjne PVC160 SN8
 - zasuwa wodociągowa
 - hydrant nadziemny H80

 KARO Pracownia Projektowa ul. Wyszynskiego 30/5 49-300 BRZEG		INWESTOR: EKO-Skorbimierz Sp. z o.o. ul. Akacjowa 9 49-318 Skorbimierz Osiedle	
NAZWA INWESTYCJI:	BUDOWA BUDYNKU MAGAZYNOWEGO NA POTRZEBY OCHRONY LUDNOŚCI I OBRONY CYWILNEJ	BRANŻA: sanitarna	DATA: GRUDZIEŃ 2025r.
LOKALIZACJA:	OLSZANKA dz. nr 99/1	SKALA: 1:500	NUMER RYSUNKU: PZT/1
NAZWA RYSUNKU: ZAGOSPODAROWANIE DZIAŁKI- przylacze wod-kan.			
PROJEKTOWAŁ: mgr inż. Katarzyna Wołańska-Sawicka /INSTAL. SANITAR./ upr. nr DPL/1203/PBS/15			

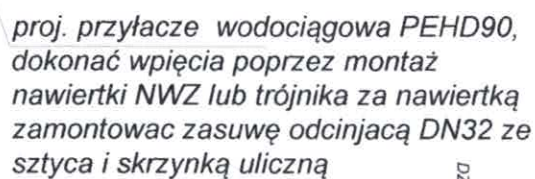


RZĘDNA DNA KANAL [m,n,p,m]	162.60		161.60		162.60
RZĘDNA TER. ISTN.[m,n,p,m]	164.00		163.00		163.00
\$REDNICA [mm]/SPADEK		40	9.00%	40	3.00%
DŁUGOŚĆ [m]		11.50	1.00	34.50	
MATERIAŁ		PEHD SDR 17		PEHD SDR 17	
ODLEGŁOŚĆ [m]	00.00	11.50	12.50		47.00

przyłącze wodociągowe PEHD40

W przypadku skrzyżowania z jakimkolwiek uzbrojeniem pracę wykonywać ręcznie !!!
Prace w pobliżu kabli elektrycznych wykonywać pod nadzorem właściciela uzbrojenia.
POCZĄTKOWO ODKRYĆ ISTNIEJĄCĄ INSTALACJĘ WODOCIĄGOWĄ. SPRAWDZIĆ GŁĘBOKOŚCI I PRZYGOTOWAĆ ODPOWIEDNI MATERIAŁ.

 KARO Pracownia Projektowa projektowa	KARO Pracownia Projektowa ul. Wyszyńskiego 30/5 49-300 BRZEG		INWESTOR: EKO-Skarbimierz Sp. z o.o. ul. Akacjowa 9 49-318 Skarbimierz Osiedle
	NAZWA INWESTYCJI: BUDOWA BUDYNKU MAGAZYNOWEGO NA POTRZEBY OCHRONY LUDNOŚCI I OBRONY CYWILNEJ	LOKALIZACJA: DŁSZANKA dz. nr 99/1	
NAZWA RYSUNKU:	PROFIL PRZYLĄCZE WIDOCZNEGO	NUMER RYSUNKU P/1/2	BRANŻA: sanitarna DATA: GRUDZIEŃ 2025r. SKALA: 1:100/250

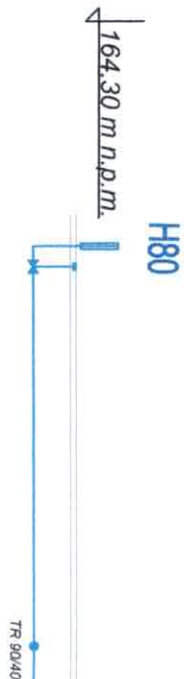

POZIOM PORÓWNAWCZY : 161,00 m n.p.m.

RZĘDNA DŃA KANAŁ [m,n.p.m.]	162,91	162,90
RZĘDNA TER. ISTN.[m,n.p.m.]	164,30	164,30
ŚREDNICA [mm]/SPADEK	90	90
DŁUGOŚĆ [m]	13,50	64,00
MATERIAŁ	PEHD SDR 17	PEHD SDR 17
ODLEGŁOŚĆ [m]	00,00	13,50



RZĘDNA DŃA KANAŁ [m,n.p.m.]	161,90	161,90
RZĘDNA TER. ISTN.[m,n.p.m.]	163,30	163,30
ŚREDNICA [mm]/SPADEK	90	90
DŁUGOŚĆ [m]	108,00	108,00
MATERIAŁ	PEHD SDR 17	PEHD SDR 17
ODLEGŁOŚĆ [m]	77,50	77,50

istn. wodociąg PEHD32

ISTN SIEC WODOCIĄGOWA PEHD90, dokonać wpięcia poprzez montaż trójnika za trójnikiem zamontować kolano i zasuwę odcinającą DN80 ze sztycy i skrzynką uliczną

LEGENDA

przyłącze wodociągowe PEHD90

UWAGA
W przypadku skrzyżowania z jakimkolwiek uzbrojeniem prace wykonywać ręcznie !!!
Prace w pobliżu kabli elektrycznych wykonywać pod nadzorem właściciela uzbrojenia.
POCZĄTKOWO ODKRYĆ ISTNIEJĄCĄ INSTALACJĘ WODOCIĄGOWĄ . SPRAWDZIĆ GŁĘBOKOŚCI I PRZYGOTOWAĆ ODPOWIEDNI MATERIAŁ.

		INWESTOR:	
KARO Pracownia Projektowa ul. Wyszyńskiego 30/5 49-300 BRZEG		EKO-Skarbimierz Sp. z o.o. ul. Akacjowa 9 49-318 Skarbimierz Osiedle	
NAZWA INWESTYCJI:	BUDOWA BUDYNKU MAGAZYNOWEGO NA POTRZEBY OCHRONY LUDNOŚCI I OBRONY CYWILNEJ	BRANŻA:	sanitarna
LOKALIZACJA:	DŁSZANKA dz. nr 99/1	SKALA:	1:100/250
NAZWA RYSUNKU:	PROFIL PRZYŁĄCZE WODOCIĄGOWE	NUMER RYSUNKU:	P1/3
PROJEKTOWAŁ: mgr inż. Katarzyna Wołańska-Sawicka /INSTAL. SANITAR./ upr. nr DPL/1203/PBS/15			