

MAPA DO CELÓW PROJEKTOWYCH

skala 1:500
sekcja 7.150.26.23.1.3, 7.150.26.23.3.1, 7.150.26.23.3.2, 7.150.26.23.3.3, 7.150.26.23.3.4

powiat: lipski
jednostka ewidencyjna: Lipsko-obszar wiejski (140903_5), Obręb: Jelonek (0012)
Lipsko - miasto (140903_4), Obręb: Lipsko (0001);
dz. 647, 1006/5
miejscowość: Jelonek, Lipsko

Układ współrzędnych prostokątnych płaskich: 2000/21
Układ wysokości: PL-EVRF2007-NH

Granice działek ewidencyjnych obrębu Lipsko oraz działki nr 596, 597/1, 606, 624, 626, 482/1, 628 obrębu Jelonek, użytków gruntowych oraz konturów klasyfikacyjnych pochodzą z bazy EGIB. Pozostałe granice działek obrębu Jelonek pobrano z numerycznej mapy LPIS otrzymanej w ramach zgłoszenia geodezyjnego. Granice LPIS nie spełniają standardów technicznych i warunków dokładnościowych wymaganych przepisami (rozp. MR z dnia 18.08.2020r. - Dz.U. 2020 poz. 1429 z późn. zm.).

Nie wyklucza się istnienia w terenie innych nie wykazanych na niniejszej mapie urządzeń podziemnych, które nie były zgłoszone do inwentaryzacji lub o których brak jest informacji w instytucjach branżowych.

Mapę sporządzono bez procedury ustalenia granic i sprawdzenia służebności gruntowej.

OŚWIADCZAM, ŻE OPERAT TECHNICZNY ZAWIERAJĄCY REZULTATY PRAC
GEODEZYJNYCH W WYNIKU KTÓRYCH POWSTAŁ NINIEJSZY DOKUMENT
UZYSKAŁ POZYTYWNY WYNIK WERYFIKACJI JESTEM ŚWIADOMY
ODPOWIEDZIALNOŚCI KARNEJ ZA ZŁOŻENIE FAŁSZYWYCH OŚWIADCZEŃ


Organ prowadzący państwowy zasób geodezyjny i kartograficzny	STAROSTA LIPSKI
Numer i data sporządzenia dokumentu zawierającego wynik pozytywnej weryfikacji	GKKN.6640.778.2024_1 z dnia 2024-11-14
Imię, nazwisko, numer uprawnień zawodowych i podpis kierownika prac	mgr inż. Grzegorz Kulas Upr. nr 226588

UWAGA:
LINIE KABLOWE OŚWIETLENIA ULICZNEGO PROWADZIĆ NA CAŁEJ
TRASIE W RURZE OSŁONOWEJ KARBOWANEJ DWUŚCIENNEJ FI75

LEGENDA:

- Projektowany kabel YAKXS 4x35mm
- Projektowany słup metalowy l=7m z wysięgnikiem o wys. 1m, i dł. 1m z oprawkami led 50W, 6800lm, 4000K. Łączna wysokość słupa (oprawy od ziemi) - 8m
- Rura RHDPE do przecisków/przepustów średnica 160/8 oraz długości np. 2,5 m
- Rura RHDPE dzielona do przepustów średnica 160/8 oraz długości np. 1 m
- Projektowane ochronniki przepięciowe Gx0,66/10
- Uziemienie RU<10Ω

1/1/2 - Numer słupa (1/1 oznacza instniejący słup, 2 oznacza kolejny nr słupa)
L=19m/25m - Długość linii kablowej ułożonej w ziemi / całkowita z zapasami

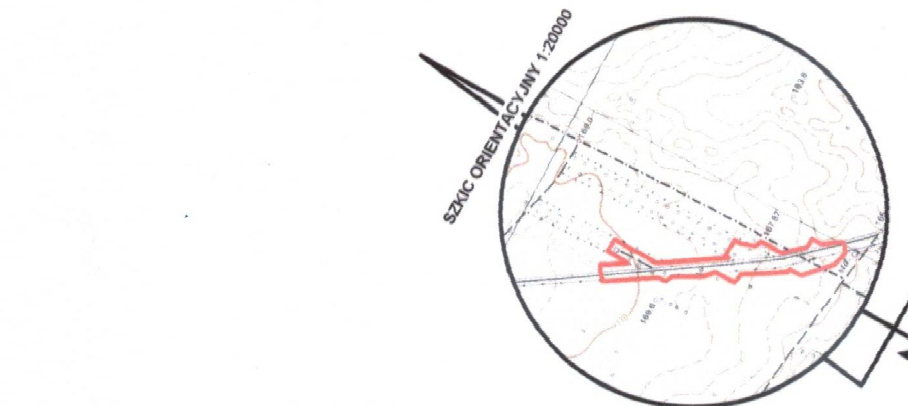

GEODETA UPRAWNIIONY
mgr inż. Grzegorz Kulas
Upr. nr 226588

sporządził, dnia 2024-10-29

TYTUŁ	ROZBUDOWA OŚWIETLENIA ULICZNEGO		
INWESTOR	Miasto i Gmina Lipsko, ul. 1-go Maja 2, 27-300 Lipsko		
LOKALIZACJA	Lipsko, ul. Iłżecka do m. Jelonek dz. nr 635, 647, 593, 623, 622, 590		
NAZWA RYS.:	Projekt zagospodarowania terenu		
PROJEKTOWAŁ	mgr inż. Karol Mróz upr. nr SLK/0741/PWBE/23	SKALA 1:500	
		DATA XII 2024	
		RYS. 1	