


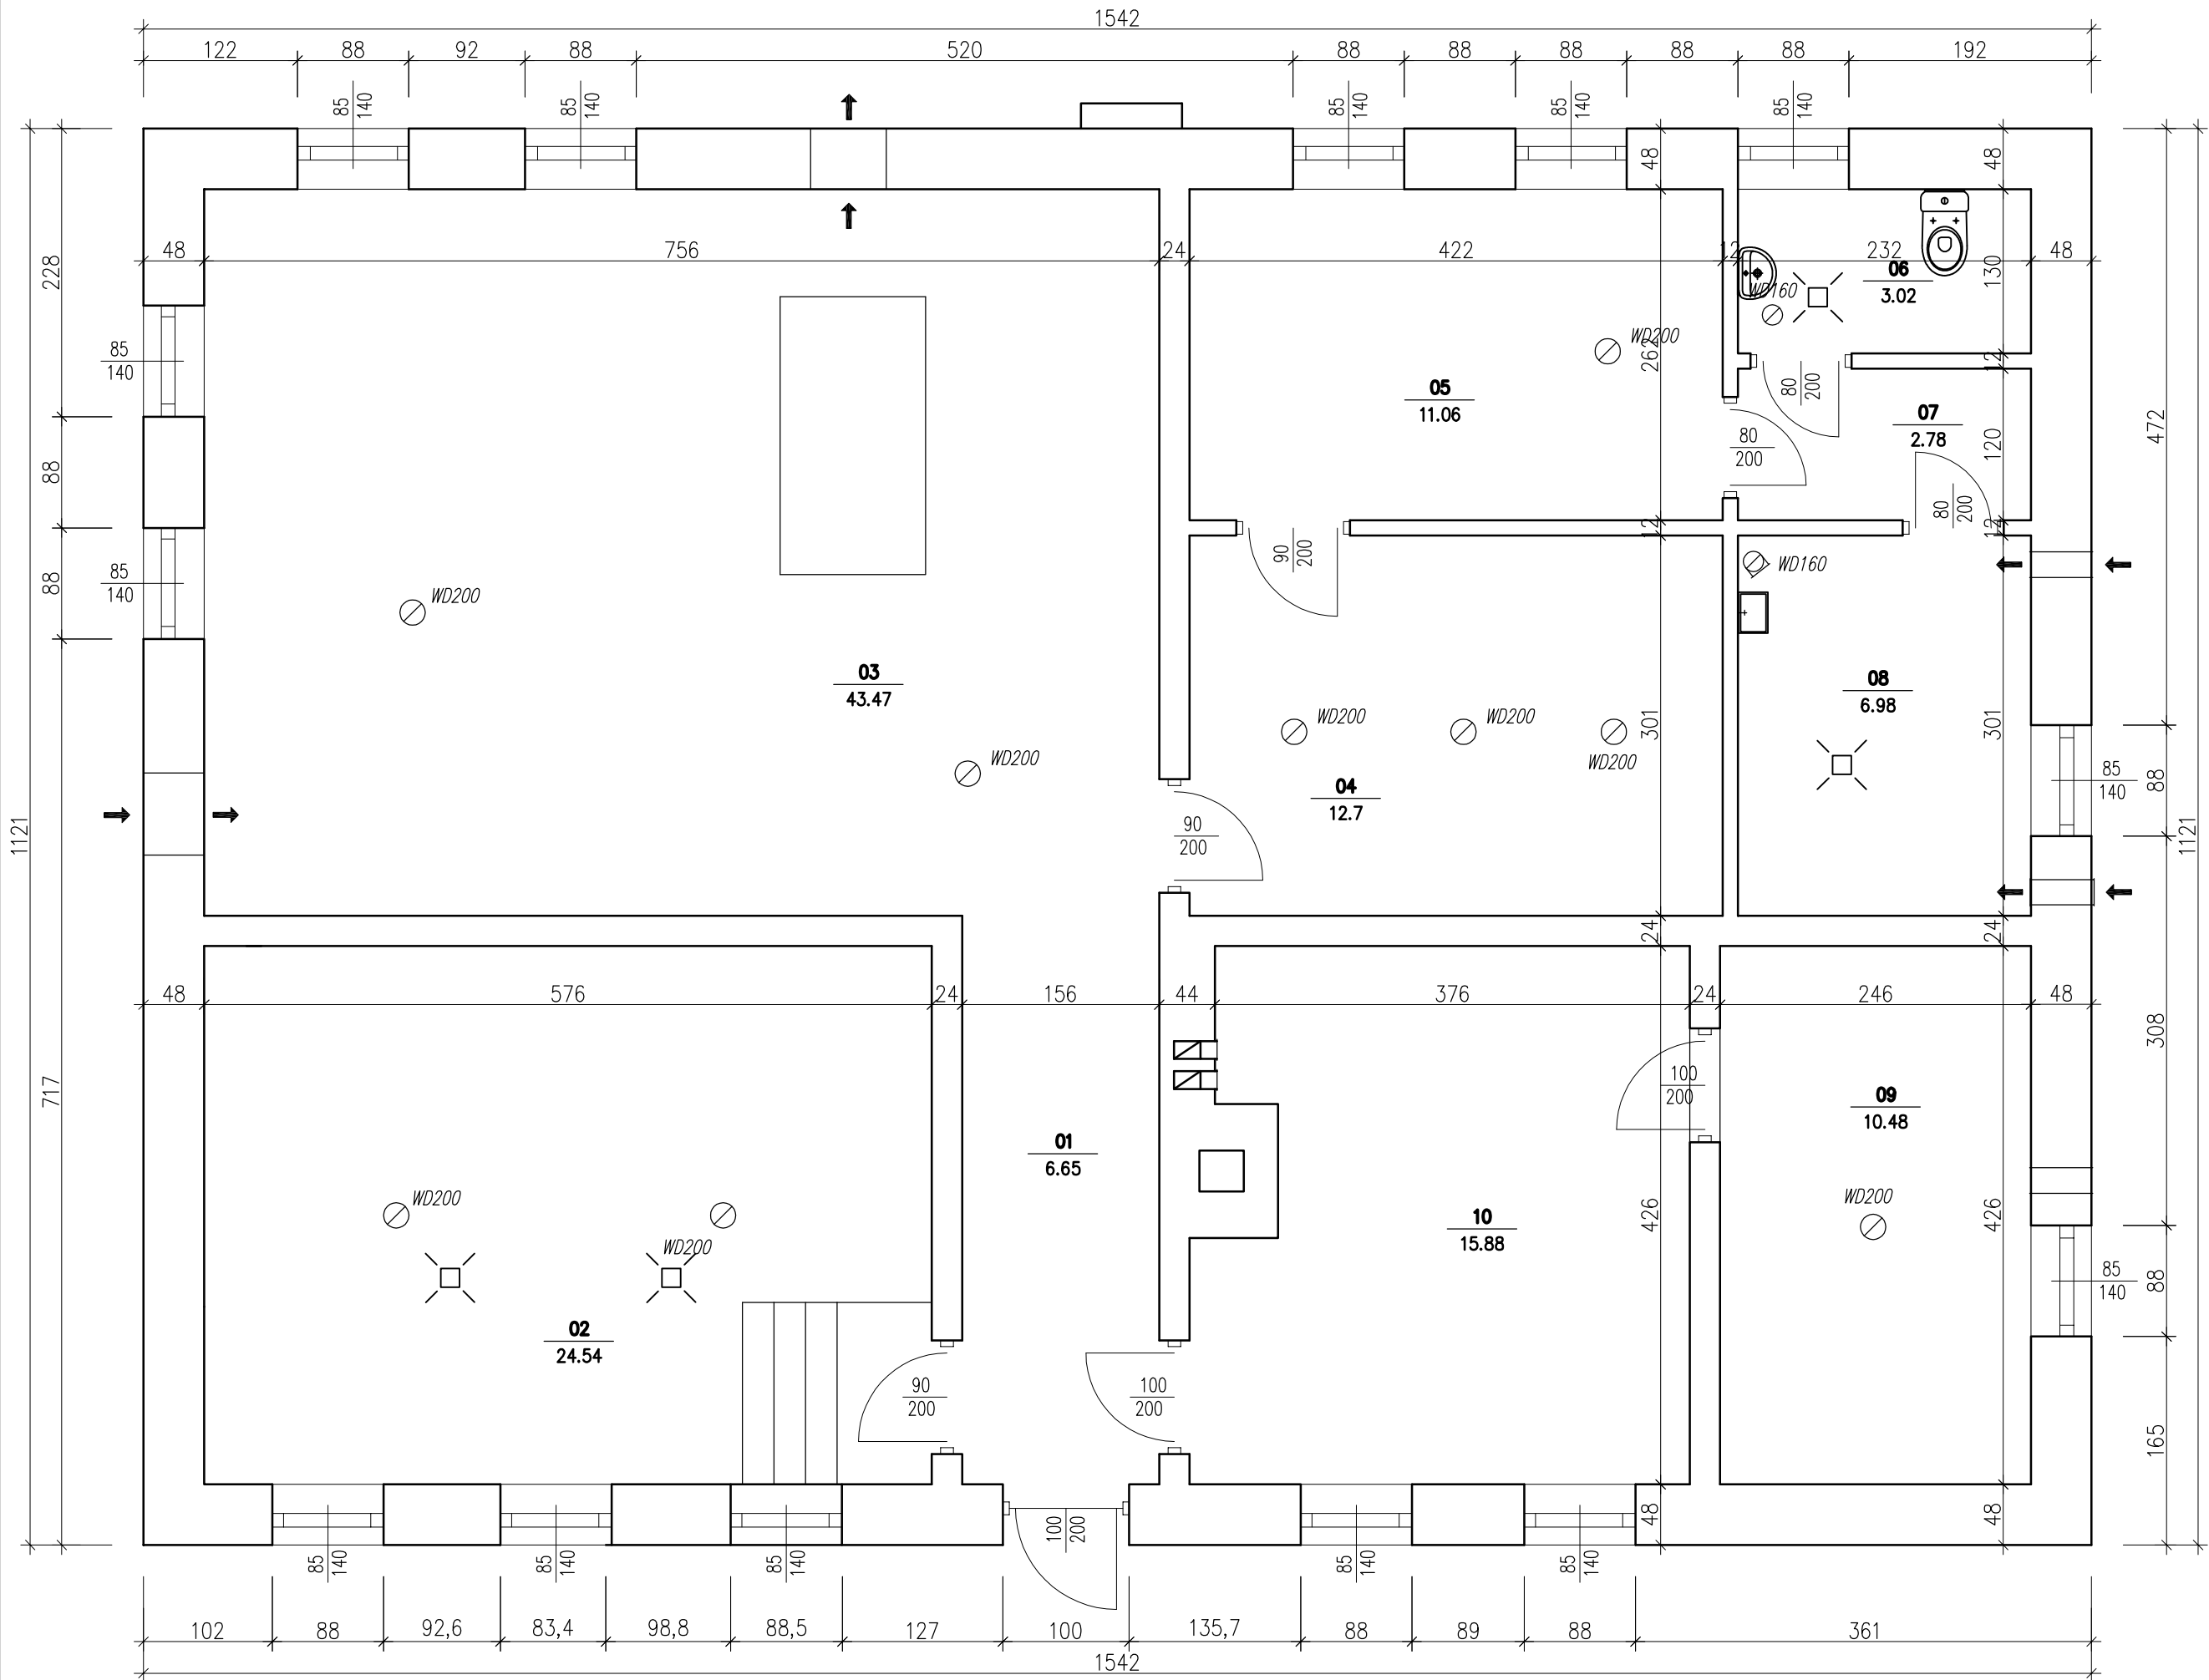

B I L A N S P O W I E R Z C H N I				
-				
NR POM.	NAZWA POMIESZCZENIA	RODZAJ POSADZKI	POW. PODŁOGI	POW. H>190cm
01	Korytarz	gres	6.65	6.65
02	Pom. zestawu hydr.	gres	24.54	24.54
03	Hala technologiczna	gres	43.47	43.47
04	Magazyn	gres	12.7	12.7
05	Pom. gospodarcze	gres	11.06	11.06
06	W-c	gres	3.02	3.02
07	Korytarz	gres	2.78	2.78
08	Chlorownia	gres	6.98	6.98
09	Magazyn oleju	gres	10.48	10.48
10	Pomieszczenie techniczne	gres	15.88	15.88
OGÓŁEM SUMA POWIERZCHNI			137.56	137.56

BIURO PROJEKT.	P.W."ARMAR" Arkadiusz Głęb 22-100 Chełm, ul. Rejowiecka 157B	Stadium PAB
OBIEKT :	Ujęcie Wody Pniówno	Rys. 11
TEMAT : (ZAKRES)	Przebudowa budynku SUW, budowa odcinka sieci wod., przebudowa doziemnych instalacji wody i kanalizacji wraz ze zbiornikami bet.	Skala 1:50
TYTUŁ RYSUNKU :	RZUT PARTERU - INWENTARYZACJA	
INWESTOR :	GMINA WIERZBICA 22-150 Wierzbica, Wierzbica-Osiedle ul.Włodawska 1	
PROJEKTOWAŁ :	<i>mgr inż. arch. Marek Zajdek</i> <i>upr. nr 823/CH/89</i> <i>specjalność architektoniczna w zakresie architektury</i>	
CHEŁM, GRUDZIEŃ 2025r.		