



MAPA DO CELÓW PROJEKTOWYCH
SKALA 1:500
Położenie obszaru opracowania: Pniówno
Nazwa gminy: Wierzbica
Identyfikator i nazwa obrębu: 060.312_2.0011, Pniówno
Działka nr 3, 8, 10, 4, 2
Identyfikator zgłoszenia: 6640.2208.2025
Seksje mapy: 8.151.14.05.2.2; 8.151.15.01.1.1; 8.152.15.21.3.3; 8.152.14.25.4.4
Określenie obszaru aktualizacji: obszar oznaczony kolorem zielonym
Wykonawcą pracy: Biuro Geodezji Galileo Kamil Stojarski
Kierownik pracy: Joanna Petruk nr upr. (22192)
Mapę zaktualizowano, dnia 01.10.2025r.
Mapę opracował: Kamil Stojarski, dnia 01.10.2025r.

Przyświadczam, że niniejszy dokument został opracowany w wyniku prac geodezyjnych i kartograficznych, których rezultaty zawiera operat techniczny pozytywnie zweryfikowany.	
Identyfikator zgłoszenia prac geodezyjnych	GG40.2208.2025
Organ służby geodezyjnej, który otrzymał zgłoszenie	STAROSTA CHEŁMSKI
Wykonawca prac geodezyjnych	Biuro Geodezji GALILEO Kamil Stojarski 22-100 Chełm, ul. 11 Listopada 4 NIP: 563-227-27-93, Reg. 381495368 tel. 504 975 866 geogalileo@wp.pl M. 12.2025
Nr oraz data sporządzenia dokumentu zawierającego wynik pozytywnej weryfikacji	GG40.2208.2025. 31.10.25
Imię i nazwisko oraz nr uprawnień zawodowych kierownika prac.	Joanna Petruk Geodeta uprawnień nr upr. 22192 Tel. 500 100 983

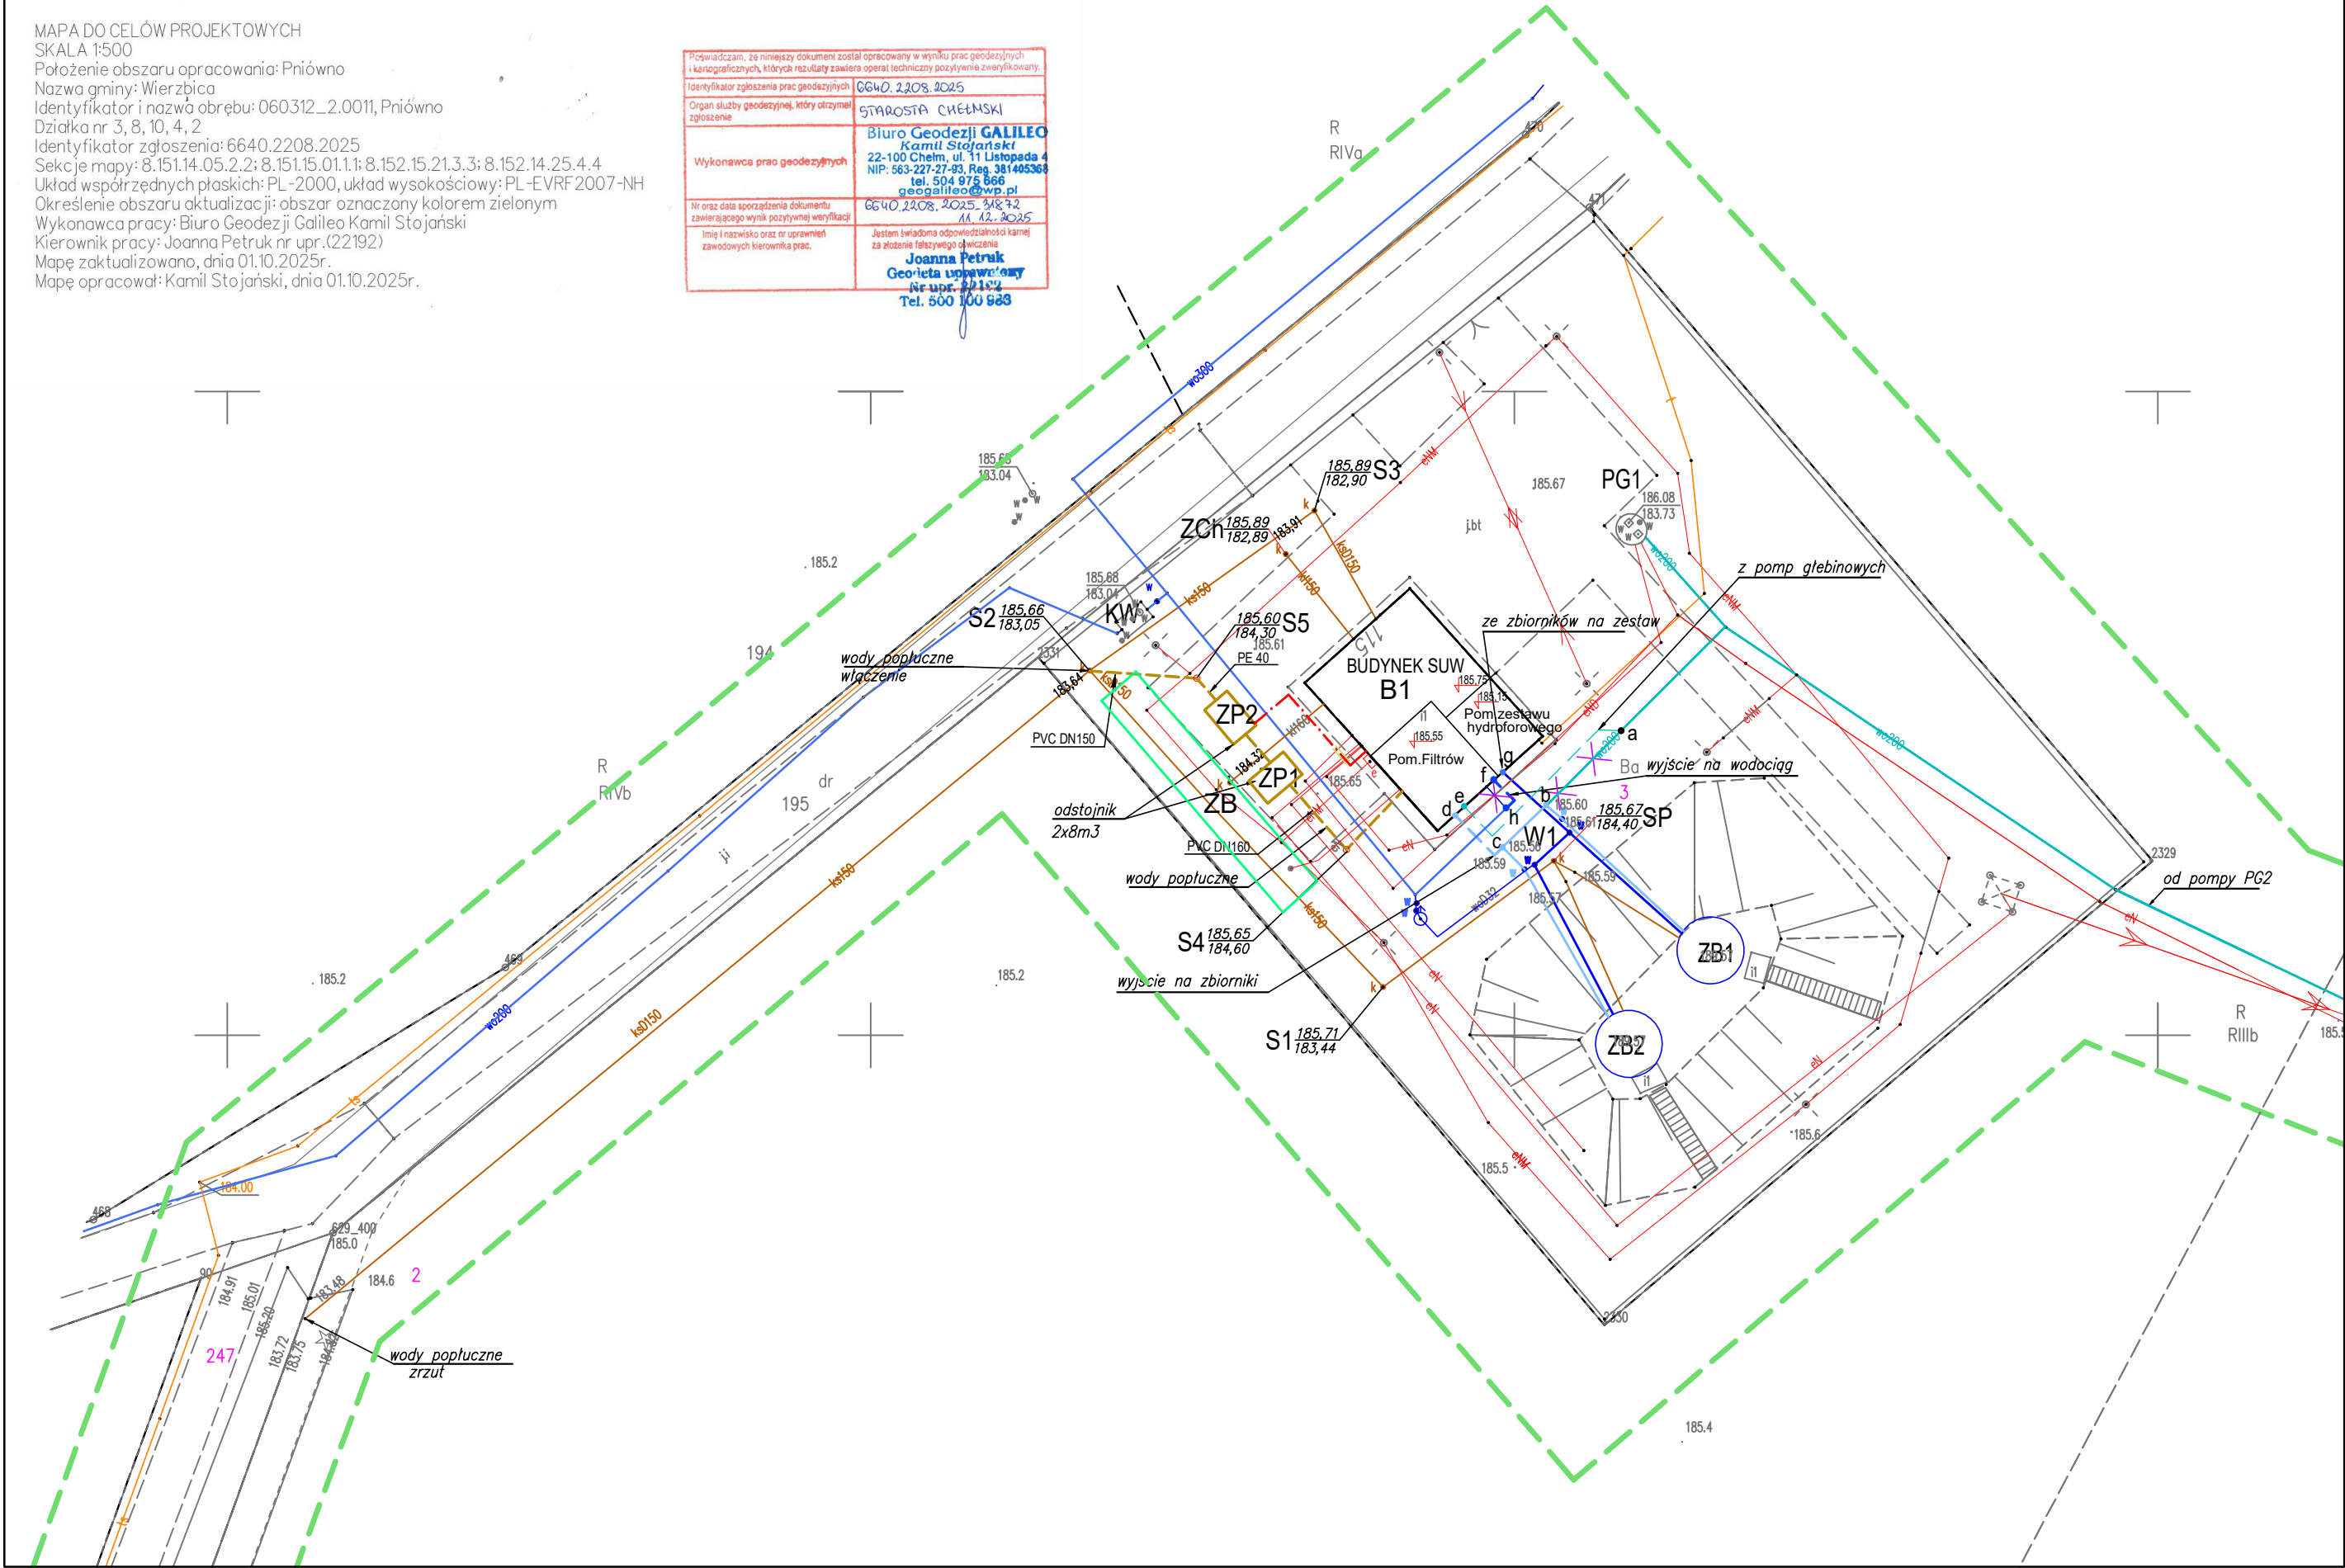

3 – NUMERY DZIAŁEK W OBRĘBIE OPRAWOWANIA

PROJEKT ZAGOSPODAROWANIA TERENU SKALA 1:500

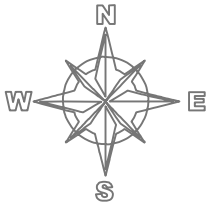

LEGENDA

- Zakres mapy do celów projektowych
- Woda surowa (pompy-filtry) odcinki projektowane i istniejące
- Woda uzdatniona (filtry- zbiorniki) odcinki projektowane i istniejące
- Woda strona ssąca pomp (zbiorniki- ZH) odcinki istniejące
- Woda strona tłoczna pomp odcinki projektowane i istniejące
- Projektowane odcinki kanalizacji układ odprowadzenia wód popłucznych
- ISTN. DOZIEMNA INSTAL. KANALIZACJI
- ISTN. PANELE FOTOWOLTAICZNE
- PROJEKT. DOZIEMNA INSTAL. ELEKTRYCZNA ZASILENIE POMPY ŚCIEKOWEJ

ZB1 ISTN. ZBIORNIK WODY V=150m³

ZB2 ISTN. ZBIORNIK WODY V=150m³

B1 BUDYNEK STACJI UZDATNIANIA

PG1 Istniejąca studnia nr 1

PG2 Istniejąca studnia nr 2 (poza zakresie mapy)

S4 Projektowana studzienka kanalizacji wód popłucznych

S2 Istn. studzienka kanalizacji, włączenie wód popłucznych

ZB Istniejący zbiornik bezodpływowy ścieków sanitarnych

ZCh Istniejący zbiornik bezodpływowy ścieków z pom. chlorowni

ZP Projektowany zbiornik wód popłucznych

SP Studnia - włączenie przelewu i spustu zbiorników

W1 Węzeł zasuw podziemnych przy zbiornikach

KW Podziemna komora wodomierzowa

•a Punkty charakt. przebudowy rur wodnych

+ Rurociągi, urządzenia, do wyłączenia z eksploatacji (demontażu)

BIURO PROJEKT.	P.W."ARMAR" Arkadiusz Głęb 22-100 Chełm, ul. Rejowiecka 157B	Stadium PT
OBIEKT :	Ujęcie Wody Pniówno	Rys. 1
TEMAT : (ZAKRES)	"Przebudowa ujęcia wody w miejscowości Pniówno w gminie Wierzbica"-Branża sanitarna dz.nr 3 i 2 obr.nr 0011 m.Pniówno, dz.nr 247 obr.nr 13 m.Świętca jed. ewid. 060312_2_gm.Wierzbica	Skala 1:500
TYTUŁ RYSUNKU :	PROJEKT ZAGOSPODAROWANIA TERENU	
INWESTOR :	GMINA WIERZBICA 22-150 Wierzbica, Wierzbica-Osiedle ul.Włodawska 1	
PROJEKTOWAŁ : BR.SANITARNA	mgr inż. Arkadiusz Głęb upr. nr LUB/0067/POOS/04 specjalność instalacyjna w zakresie sieci instalacji i urządzeń cieplnych, wentylacyjnych gazowych wodociagowych i kanalizacyjnych CHEŁM, GRUDZIEŃ 2025r.	