



PROFI PODŁUŻNY INSTALACJI DOZIEMNEJ
ODPROWADZENIA WÓD POPŁUCZNYCH
skala 1:100/100

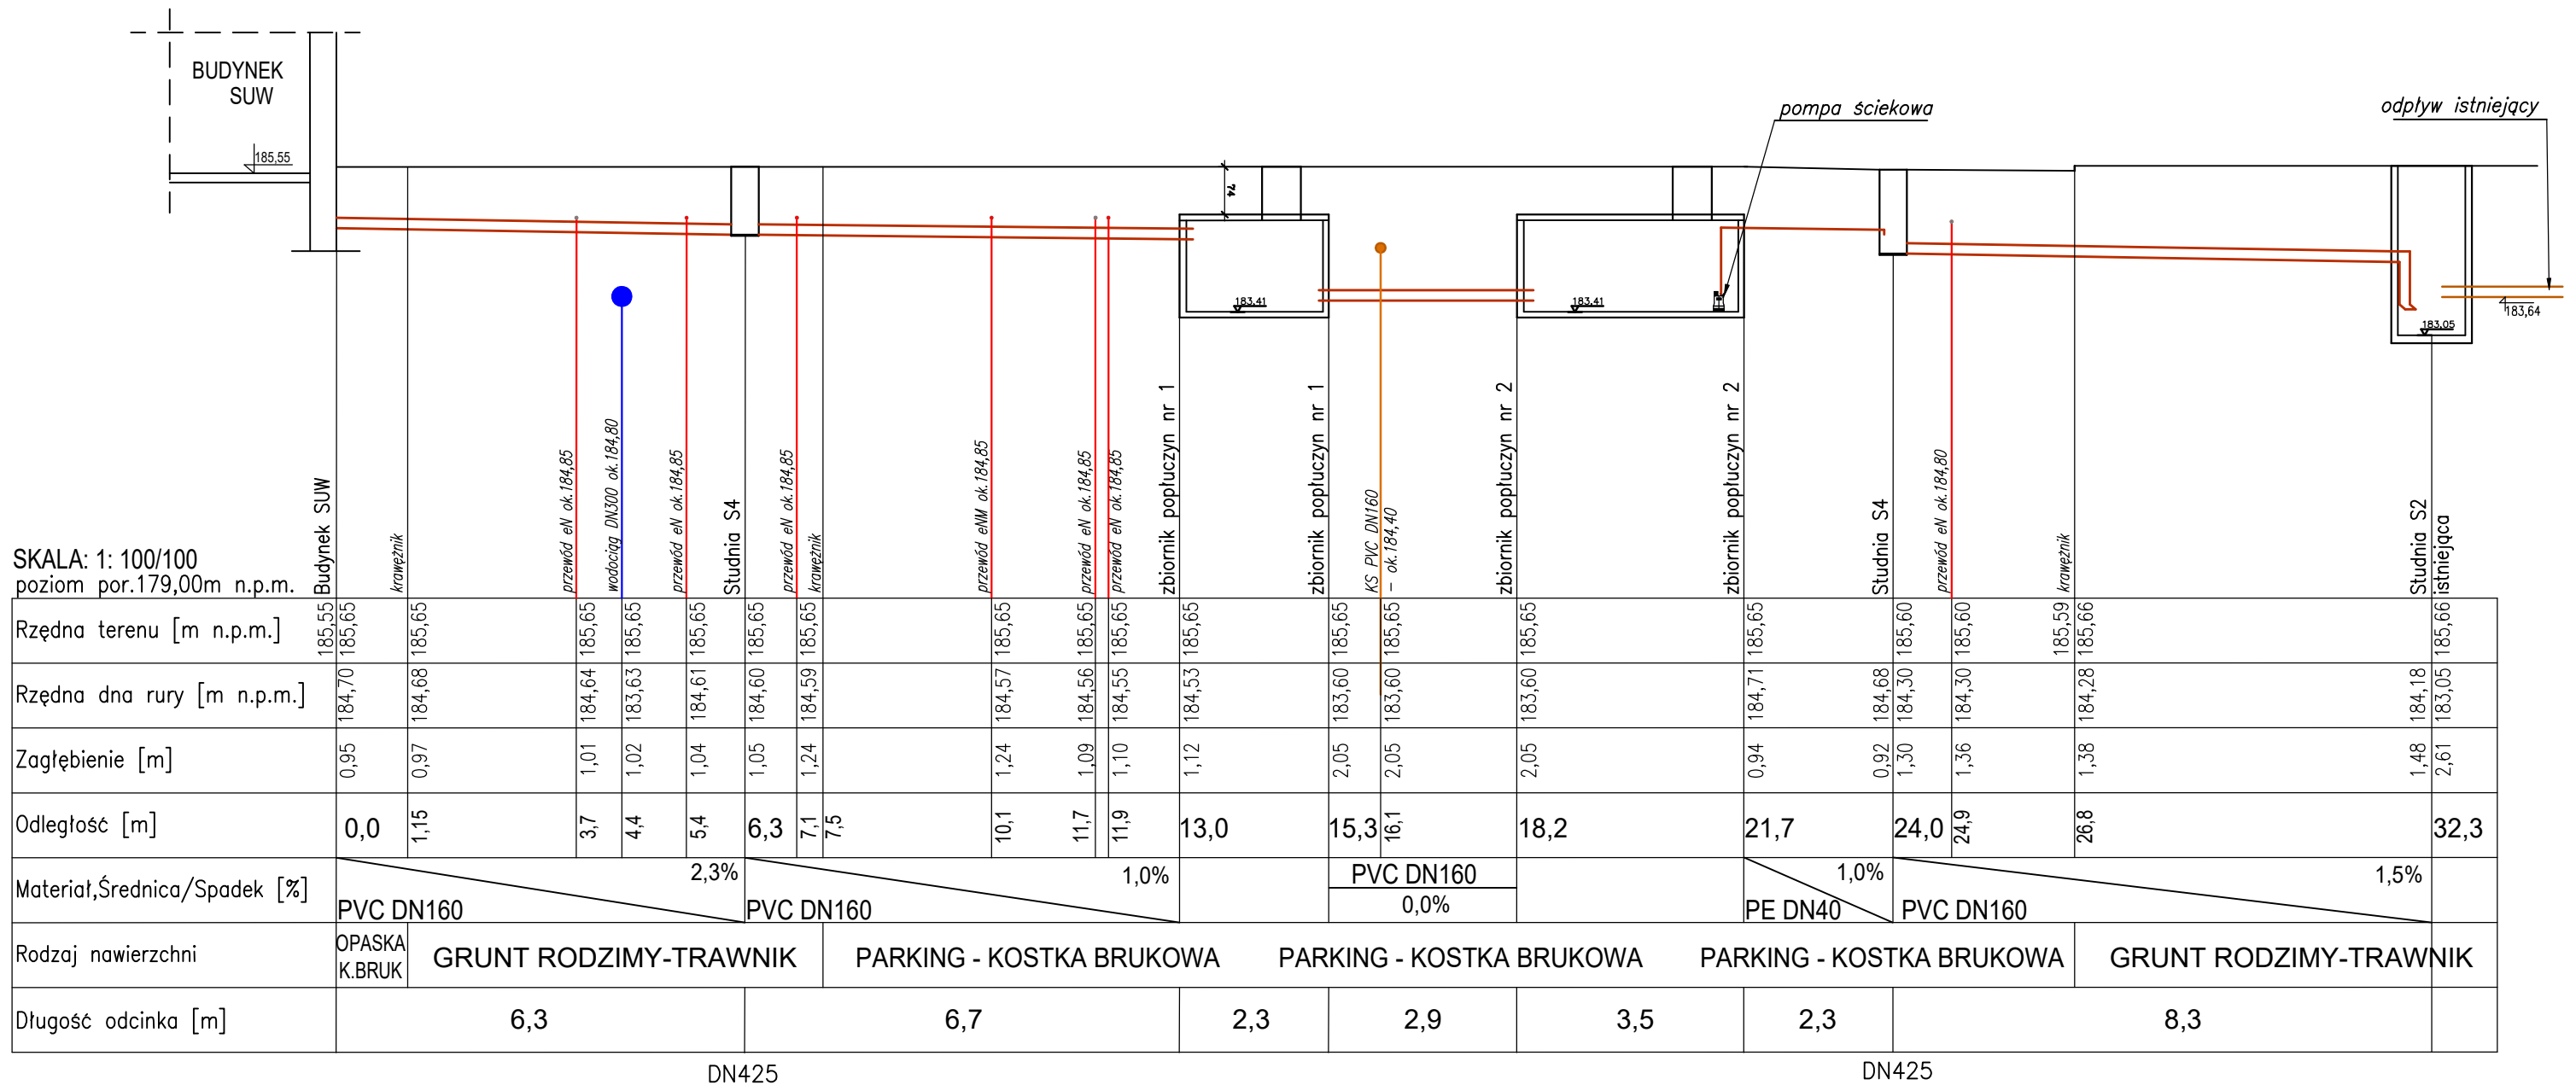

UWAGA :
podane rzędne istniejącego uzbrojenia podziemnego
należy traktować jako przybliżone
przewody elektryczne zabezpieczyć rurą AROT

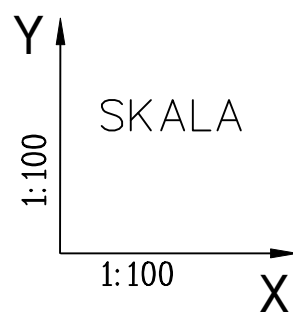

BIURO PROJEKT.	P.W."ARMAR" Arkadiusz Głab 22-100 Chełm, ul. Rejowiecka 157B		<i>Stadium</i> PT
OBIEKT :	Ujęcie Wody Pniówno		<i>Rys.</i> 8
TEMAT : (ZAKRES)	"Przebudowa ujęcia wody w miejscowości Pniówno w gminie Wierzbica" - Branza sanitarna dz.nr 3 i 2 obr.nr 0011 m.Pniówno, dz.nr 247 obr.nr 13 m.Święcica jed. ewid. 060312_2. gm.Wierzbica		<i>Skala</i> 1:100 /100
TYTUŁ RYSUNKU :	PROFIL PODŁUŻNY INSTALACJI DOZIEMNEJ ODPROWADZENIA WÓD POPŁUCZNYCH		
INWESTOR :	GMINA WIERZBICA 22-150 Wierzbica, Wierzbica-Osiedle ul.Włodawska 1		
PROJEKTOWAŁ :	mgr inż. Arkadiusz Głab upr. nr LUB/0067/POOS/04 specjalność instalacyjna w zakresie sieci instalacji i urządzeń ciepłych, wentylacyjnych gazowych wodociągowych i kanalizacyjnych		
SPRAWDZAŁ :			
CHEŁM. GRUDZIEŃ 2025r.			