


- LEGENDA:**
- ISTNIEJĄCE SIECI UZBR. TERENU**
- wodociąg
 - kanalizacja
 - kable energetyczne
 - kanalizacja/kable teletechniczne
 - gazociąg
 - granice działek
 - sieć do likwidacji
 - działki objęte opracowaniem
- PROJEKTOWANE SIECI**
- kanalizacja sanitarna - gravitacyjna
 - kanalizacja deszczowa
 - wodociąg
 - rura osłonowa na istn. kablach elektrycznych i teletechnicznych (jako symbol)

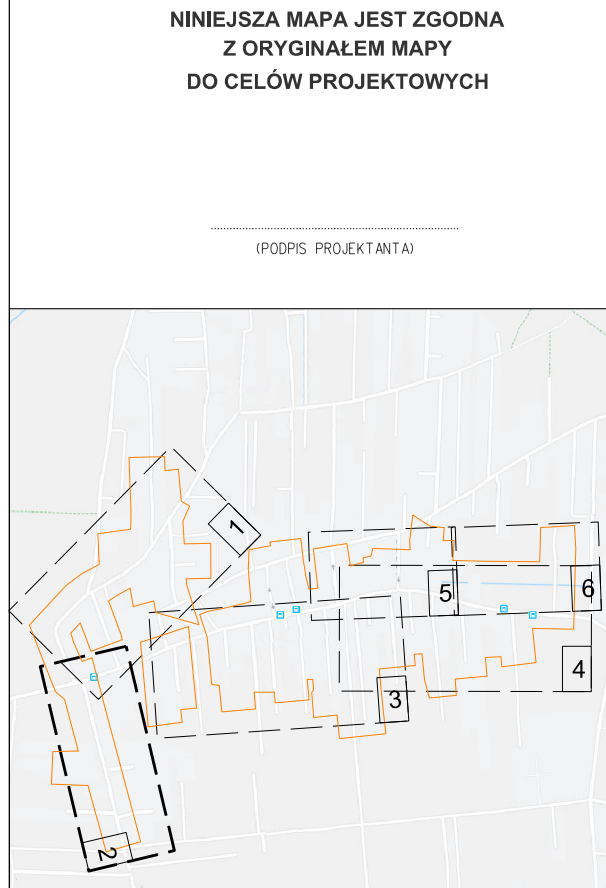

Zamawiający:

Świerklaniec
Gmina z widokiem...

GMINA ŚWIERKLANIEC
z siedzibą
w Świerklanacu
ul. Myrskia 3, 42-622 Świerklaniec

Jednostka projektowa:

egis

Egis Poland Sp. z o.o.
ul. Domaniewska 39A, 02-672 Warszawa
tel. (22) 20 30 100, fax: (22) 20 30 101

PROJEKT BUDOWLANY

Nazwa projektu: **"BUDOWA KANALIZACJI SANITARNEJ I DESZCZOWEJ NA TERENIE GMINY ŚWIERKLANIEC"**

Nazwa obiektu: **Budowa sieci kanalizacji sanitarnej, przebudowa i remont sieci wodociągowej, remont sieci kanalizacji deszczowej, zabezpieczenie sieci elektroenergetycznej, zabezpieczenie sieci teletechnicznej, remont nawierzchni drogowej**

ZAD.5 - NOWE CHECHŁO

Adres obiektu budowlanego:
województwo śląskie, powiat tarnogórski, gmina Świerklaniec, miejscowość Nowe Chechło

Tytuł rysunku: **PROJEKT ZAGOSPODAROWANIA TERENU**

Branża: **sanitarna**

Data: **04.2021**

Nr rysunku: **PZT.02**

Skala: **1:500**

Stanowisko:	Imię i nazwisko:	Nr uprawnień:	Podpis:
Projektant b. sanitarna	mgr inż. Agnieszka Jorczyk	SLK/1615/POOS/07 INSTALACYJNA	
Sprawdzający b. sanitarna	mgr inż. Konrad Stelmasiak	MAZ/0433/POOS/09 INSTALACYJNA	
Projektant b. teletechniczna	mgr inż. Janusz Mieduniecki	SLK/7150/PWB/16 INSTALACYJNA	
Sprawdzający b. teletechniczna	mgr inż. Edward Mieduniecki	0068/96/U INSTALACYJNA	
Projektant b. elektryczna	inż. Czesław Maciejczyk	308/66 INSTALACYJNA	
Sprawdzający b. elektryczna	mgr inż. Seweryn Śmieja	SLK/7250/PWBE/17 INSTALACYJNA	

6.134.29.21.2.2
6.134.29.21.2.4

6.134.29.16.4.4
6.134.29.21.2.2

6.134.29.16.4.4
6.134.29.21.2.2

6.134.29.21.2.2
6.134.29.21.2.4

Oświadczam, że raport techniczny zawierający rezultaty prac geodezyjnych w wyniku których powstał niniejszy dokument uzyskał pozytywny wynik weryfikacji. Jednocześnie informuję, że jestem świadomy odpowiedzialności kamej za złożenie fałszywego oświadczenia.

Identyfikator zgłoszenia prac geodezyjnych: **GP.Z.6642.1.2222.2019**

Organ służby geodezyjnej, który otrzymał zgłoszenie: **Starostwo Powiatowe w Tarnowskich Górach Wydział Geodezji ul. Mickiewicza 11, 42-800 Tarnowskie Góry**

Wykonawca prac geodezyjnych: **GEOTRAF-PROJEKT Sp. z o.o. ul. Kasprzaka 32/53 NIP 623-956-62-95**

Numer oraz data sporządzenia dokumentu zawierającego wynik pozytywnej weryfikacji: **GP.Z.6642.1.2222.2019_13931 26.11.2020 r.**

Imię i nazwisko oraz numer uprawnień zawodowych kierownika prac: **mgr inż. Paweł Płocica nr 55403 (2018)**

MAPA DO CELÓW PROJEKTOWYCH cz. 1

"Usługi Geodezyjno-Prawne
GEOTRAF-PROJEKT
ul. Kasprzaka 32/53
41-303 Dąbrowa Górnicza"

Województwo: śląskie
Jedn. ewid.: 241307_2 Świerklaniec
Ogrob: 0004 Checho Nowe km. 1, 2, 4;
Układy współrzędnych: PUMP-2000 strefa 6, Kronsztadt 86
Odcio mapy zasadniczej: 6.134.29.16.4.2, 6.134.29.17.3.1, 6.134.29.17.3.2, 6.134.29.17.4.1, 6.134.29.17.4.3, 6.134.29.17.3.4, 6.134.29.17.3.3, 6.134.29.16.4.4, 6.134.29.16.4.4, 6.134.29.22.1.1, 6.134.29.21.2.4;

Mapa w skali 1:500 o treści S+U+E+W

Treść poszczególnych warstw została opracowana w wyniku następujących czynności:
S - na podstawie materiałów z ODKiK w Tarnowskich Górach oraz nowego pomiaru.
U - na podstawie materiałów z ODKiK w Tarnowskich Górach oraz nowego pomiaru.
E - na podstawie materiałów z ODKiK w Tarnowskich Górach.
W - na podstawie nowego pomiaru.

Mapę wykonano w ramach zgłoszenia: GP.Z.6642.1.2222.2019

Niniejsza mapa może służyć do projektowania infrastruktury drogowej oraz sieci uzbrojenia terenu.

Granice dla celów prawnych wymagają ustalenia w terenie.
Nie wyklucza się istnienia w terenie innych urządzeń podziemnych nie wykazanych na mapie.

- LEGENDA:**
- 942/128 numeracja działek
 - 942/128 granice działek
 - sieć gazowa
 - sieć elektroenergetyczna
 - sieć teletechniczna
 - sieć kanalizacyjna
 - sieć wodociągowa
 - sieć ciepłownicza
 - sieć niezidentyfikowana
 - zakres opracowania
 - projektowana sieć elektroenergetyczna
 - projektowana sieć wodociągowa
 - projektowana sieć teletechniczna
 - projektowana sieć gazowa
 - projektowana sieć kanalizacyjna
 - włas nieodnaleziony
 - dalszy przebieg rzeźnany

Nie badano ksiąg wieczystych pod kątem obciążenia służebnościami gruntowymi.
Informacja dotycząca służebności w obszarze opracowania (w tym § 80 rozporządzenie (Dz.U. Nr 263, poz. 1572 z 2011 r.)).
Data opracowania mapy: 09.2020 r.