


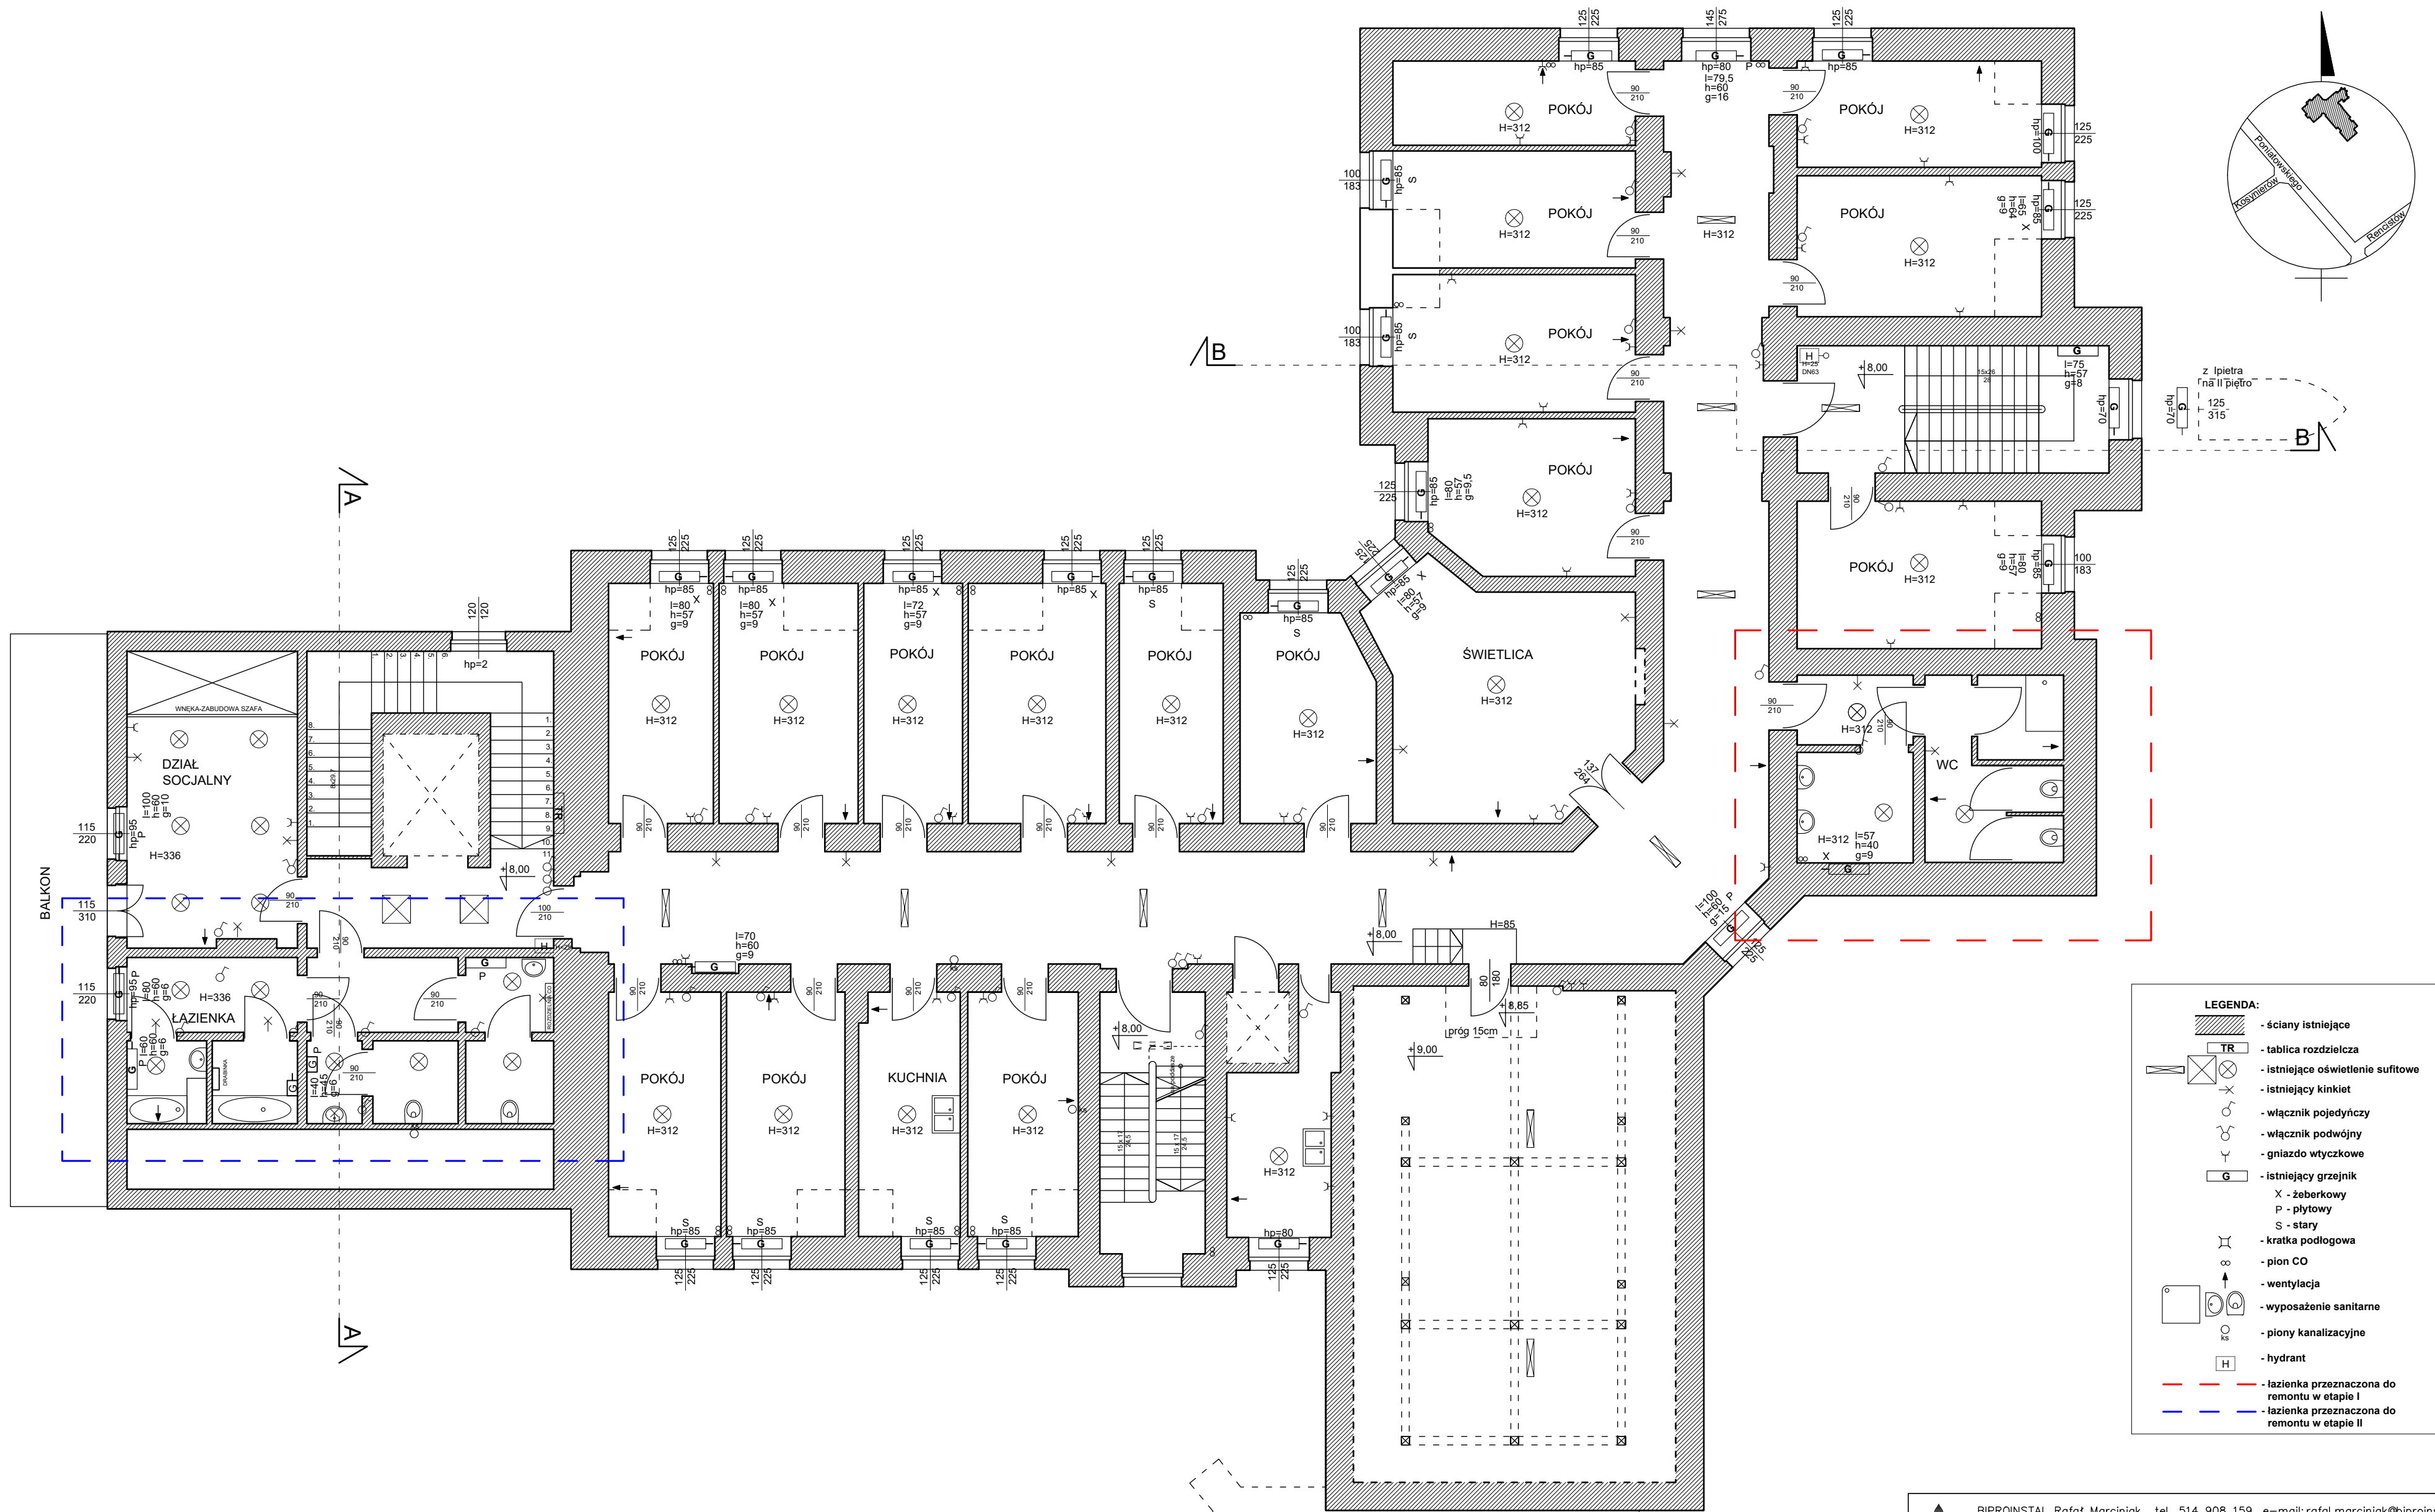

 BIPROINSTAL Rafał Marciński tel. 514 908 159, e-mail: rafal.marciński@biproinstal.pl OPRACOWANIE CHRONIONE PRAWAMI AUTORSKIMI. POWOLANIE LUB WYKORZYSTYWANIE NIEZGODNE Z PRZEZNACZENIEM BEZ ZGODY WŁAŚCIELA DOKUMENTACJA JEST ZABRONIONE.				
PROJEKT: PROJEKT WIELOBRANŻOWY REMONTU INSTALACJI GAZU, WOD-KAN, ELEKTRYCZNEJ, CENTRALNEGO OGRZEWANIA, KOTŁOWNI WRAZ Z ROZBUDOWĄ KOTŁOWNI O POWIETRZNA POMPE CIEPŁA, BUDOWA INSTALACJI FOTOWOLTAEICZNEJ W DOMU POMOCY SPOŁECZNEJ W ZIELONCE, UL.PONIAŹOWSKIEGO 29				
LOKALIZACJA INWESTYCJI: DOM POMOCY SPOŁECZNEJ UL. PONIAŹOWSKIEGO 29 05-220 ZIELONKA		Identyfikator działki 143404_1.0047.62 Województwo mazowieckie Powiat wołomiński Gmina Zielonka Osiedle 5-40-06 Numer działki 62		
INWESTOR: POWIAT WOŁOMIŃSKI UL. PRĄDZYŃSKIEGO 3 05-200 WOŁOMIN				
TYTUŁ RYSUNKU: Inwentaryzacja budowlana na potrzeby branży sanitarnej, RZUT II PIĘTRA				
PROJEKTANT: mgr inż. Rafał Marciński		UPRAWNIENIA: MAZ/0425/P/WBS/15		PODPIS:
ASYSTENT: mgr inż. arch Justyna Borzęcka		UPRAWNIENIA:		PODPIS:
ASYSTENT: mgr inż. arch Beata Andrzejczak		UPRAWNIENIA:		PODPIS:
BRANŻA: ARCH-BUD	FAZA: INW	SKALA: 1:100	DATA: 04.2024	ROZMIAR ARKUSZA: 594X420
				NR RYSUNKU: A04
				STRONA: 1