


# RZUT PIWNICY

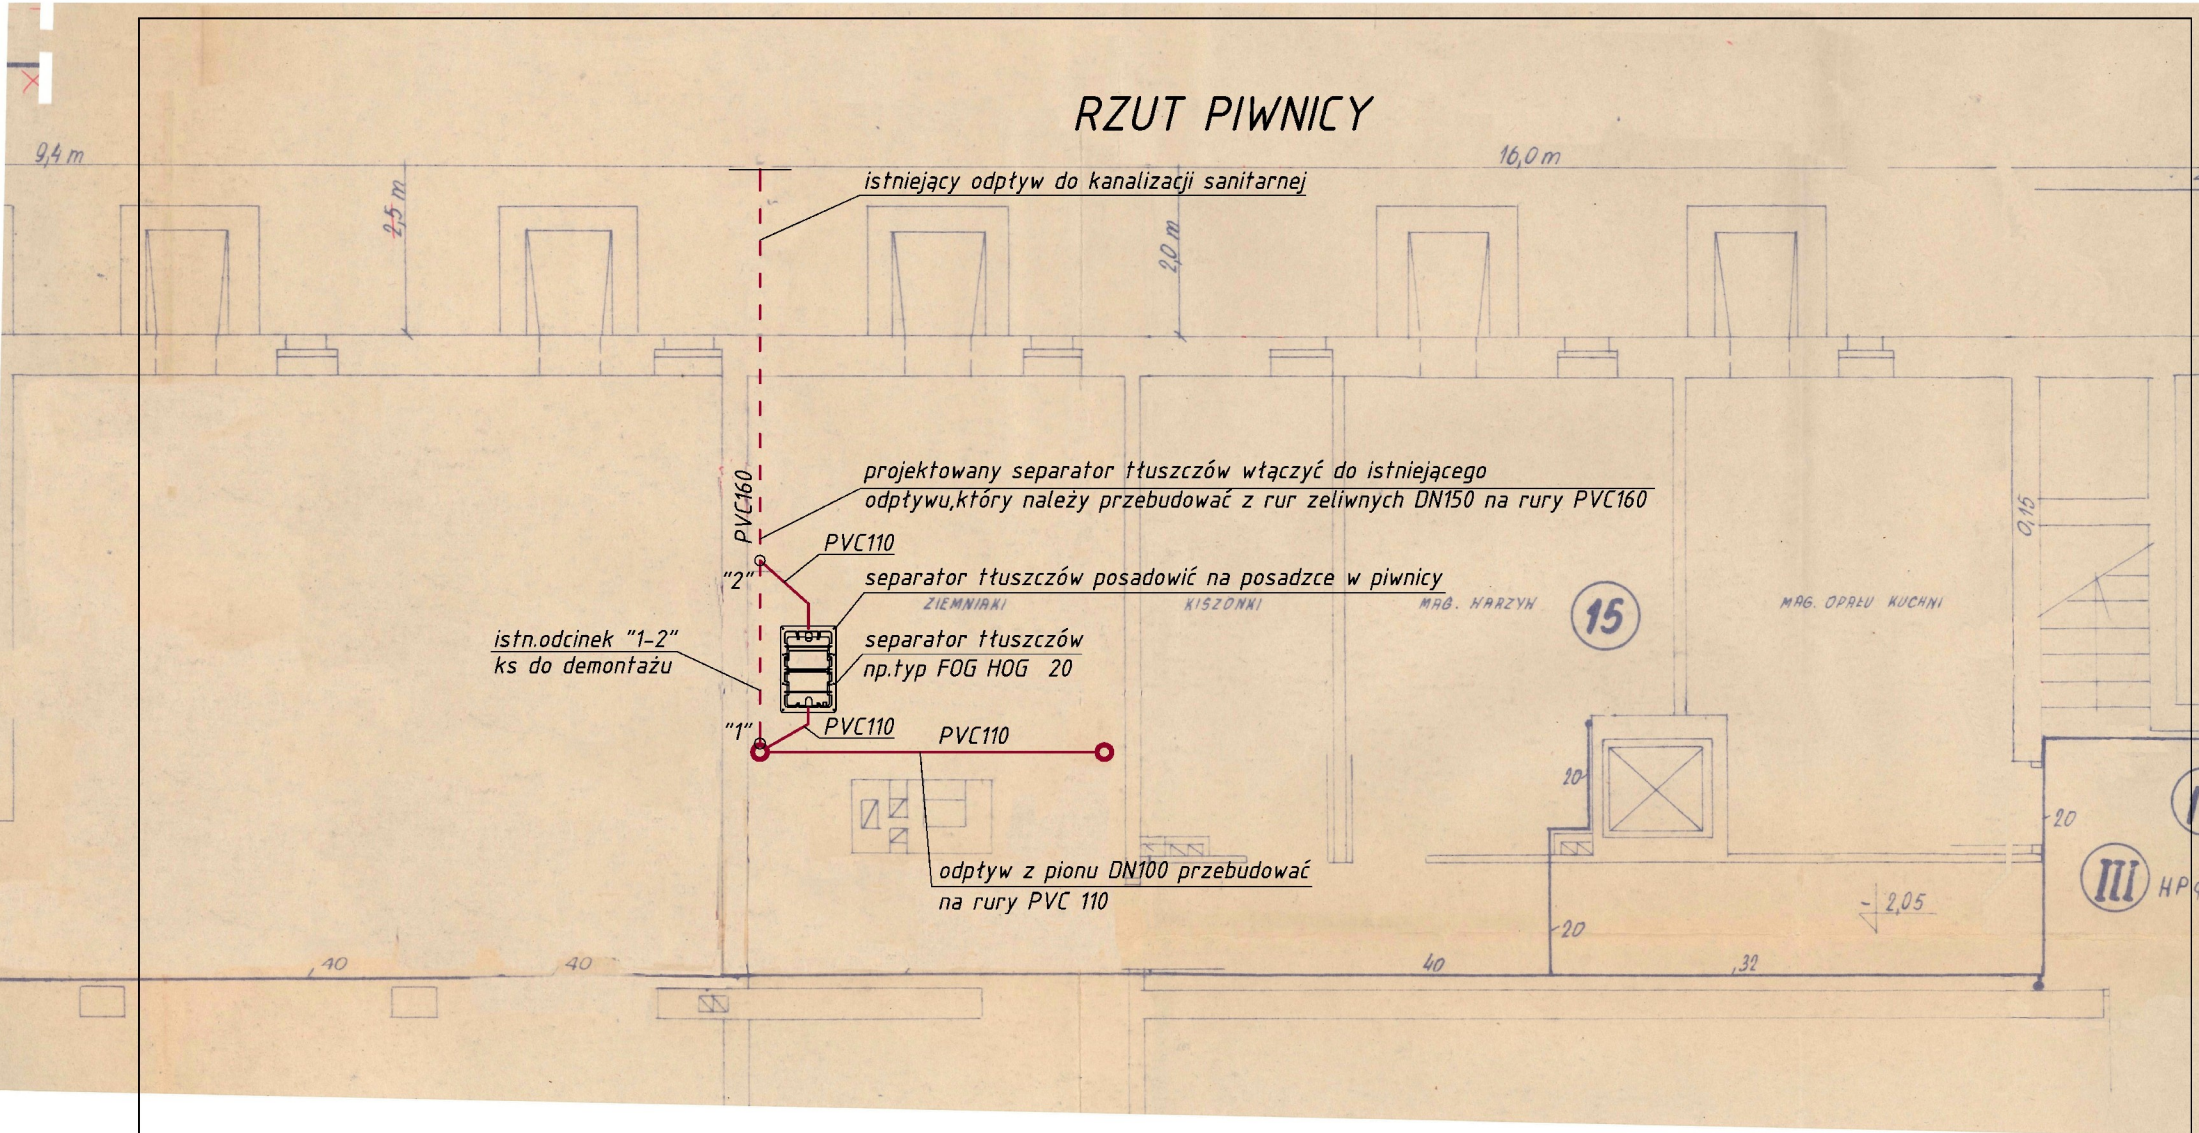

|                           |                                                                                                                                     |                   |            |
|---------------------------|-------------------------------------------------------------------------------------------------------------------------------------|-------------------|------------|
| Nazwa rysunku:            | RZUT PIWNICY INSTALACJA KANALIZACJI SANITARNEJ                                                                                      |                   |            |
| Obiekt:                   | REMONT WNĘTRZA KUCHNI WRAZ Z WYMIANĄ INSTALACJI WEWNĘTRZNYCH W POMIESZCZENIACH KUCHNI WRAZ Z ZAPLECZEM W SOSW W MAKOWIE MAZOWIECKIM |                   |            |
| Inwestor:                 | SPECJALNY OŚRODEK SZKOLNO-WYCHOWAWCZY Im. Jana Twardowskiego w Makowie Mazowieckim                                                  |                   |            |
| Adres budowy:             | SPECJALNY OŚRODEK SZKOLNO-WYCHOWAWCZY Im. Jana Twardowskiego w Makowie Mazowieckim ul. Mickiewicza 39, 06-200 MAKÓW MAZOWIECKI      |                   |            |
| Opracował:                |                                                                                                                                     | Nr upr./specj.    | Podpis:    |
| Projektant<br>b.sanitarna | mgr inż. Marcin Lewandowski                                                                                                         | MAZ/0217/PWOS/09  |            |
| Kwiecień 2011r.           |                                                                                                                                     | Skala 1:50        | Nr rys: 4  |
| SANITARNA                 |                                                                                                                                     | PROJEKT BUDOWLANY | Nr strony: |