


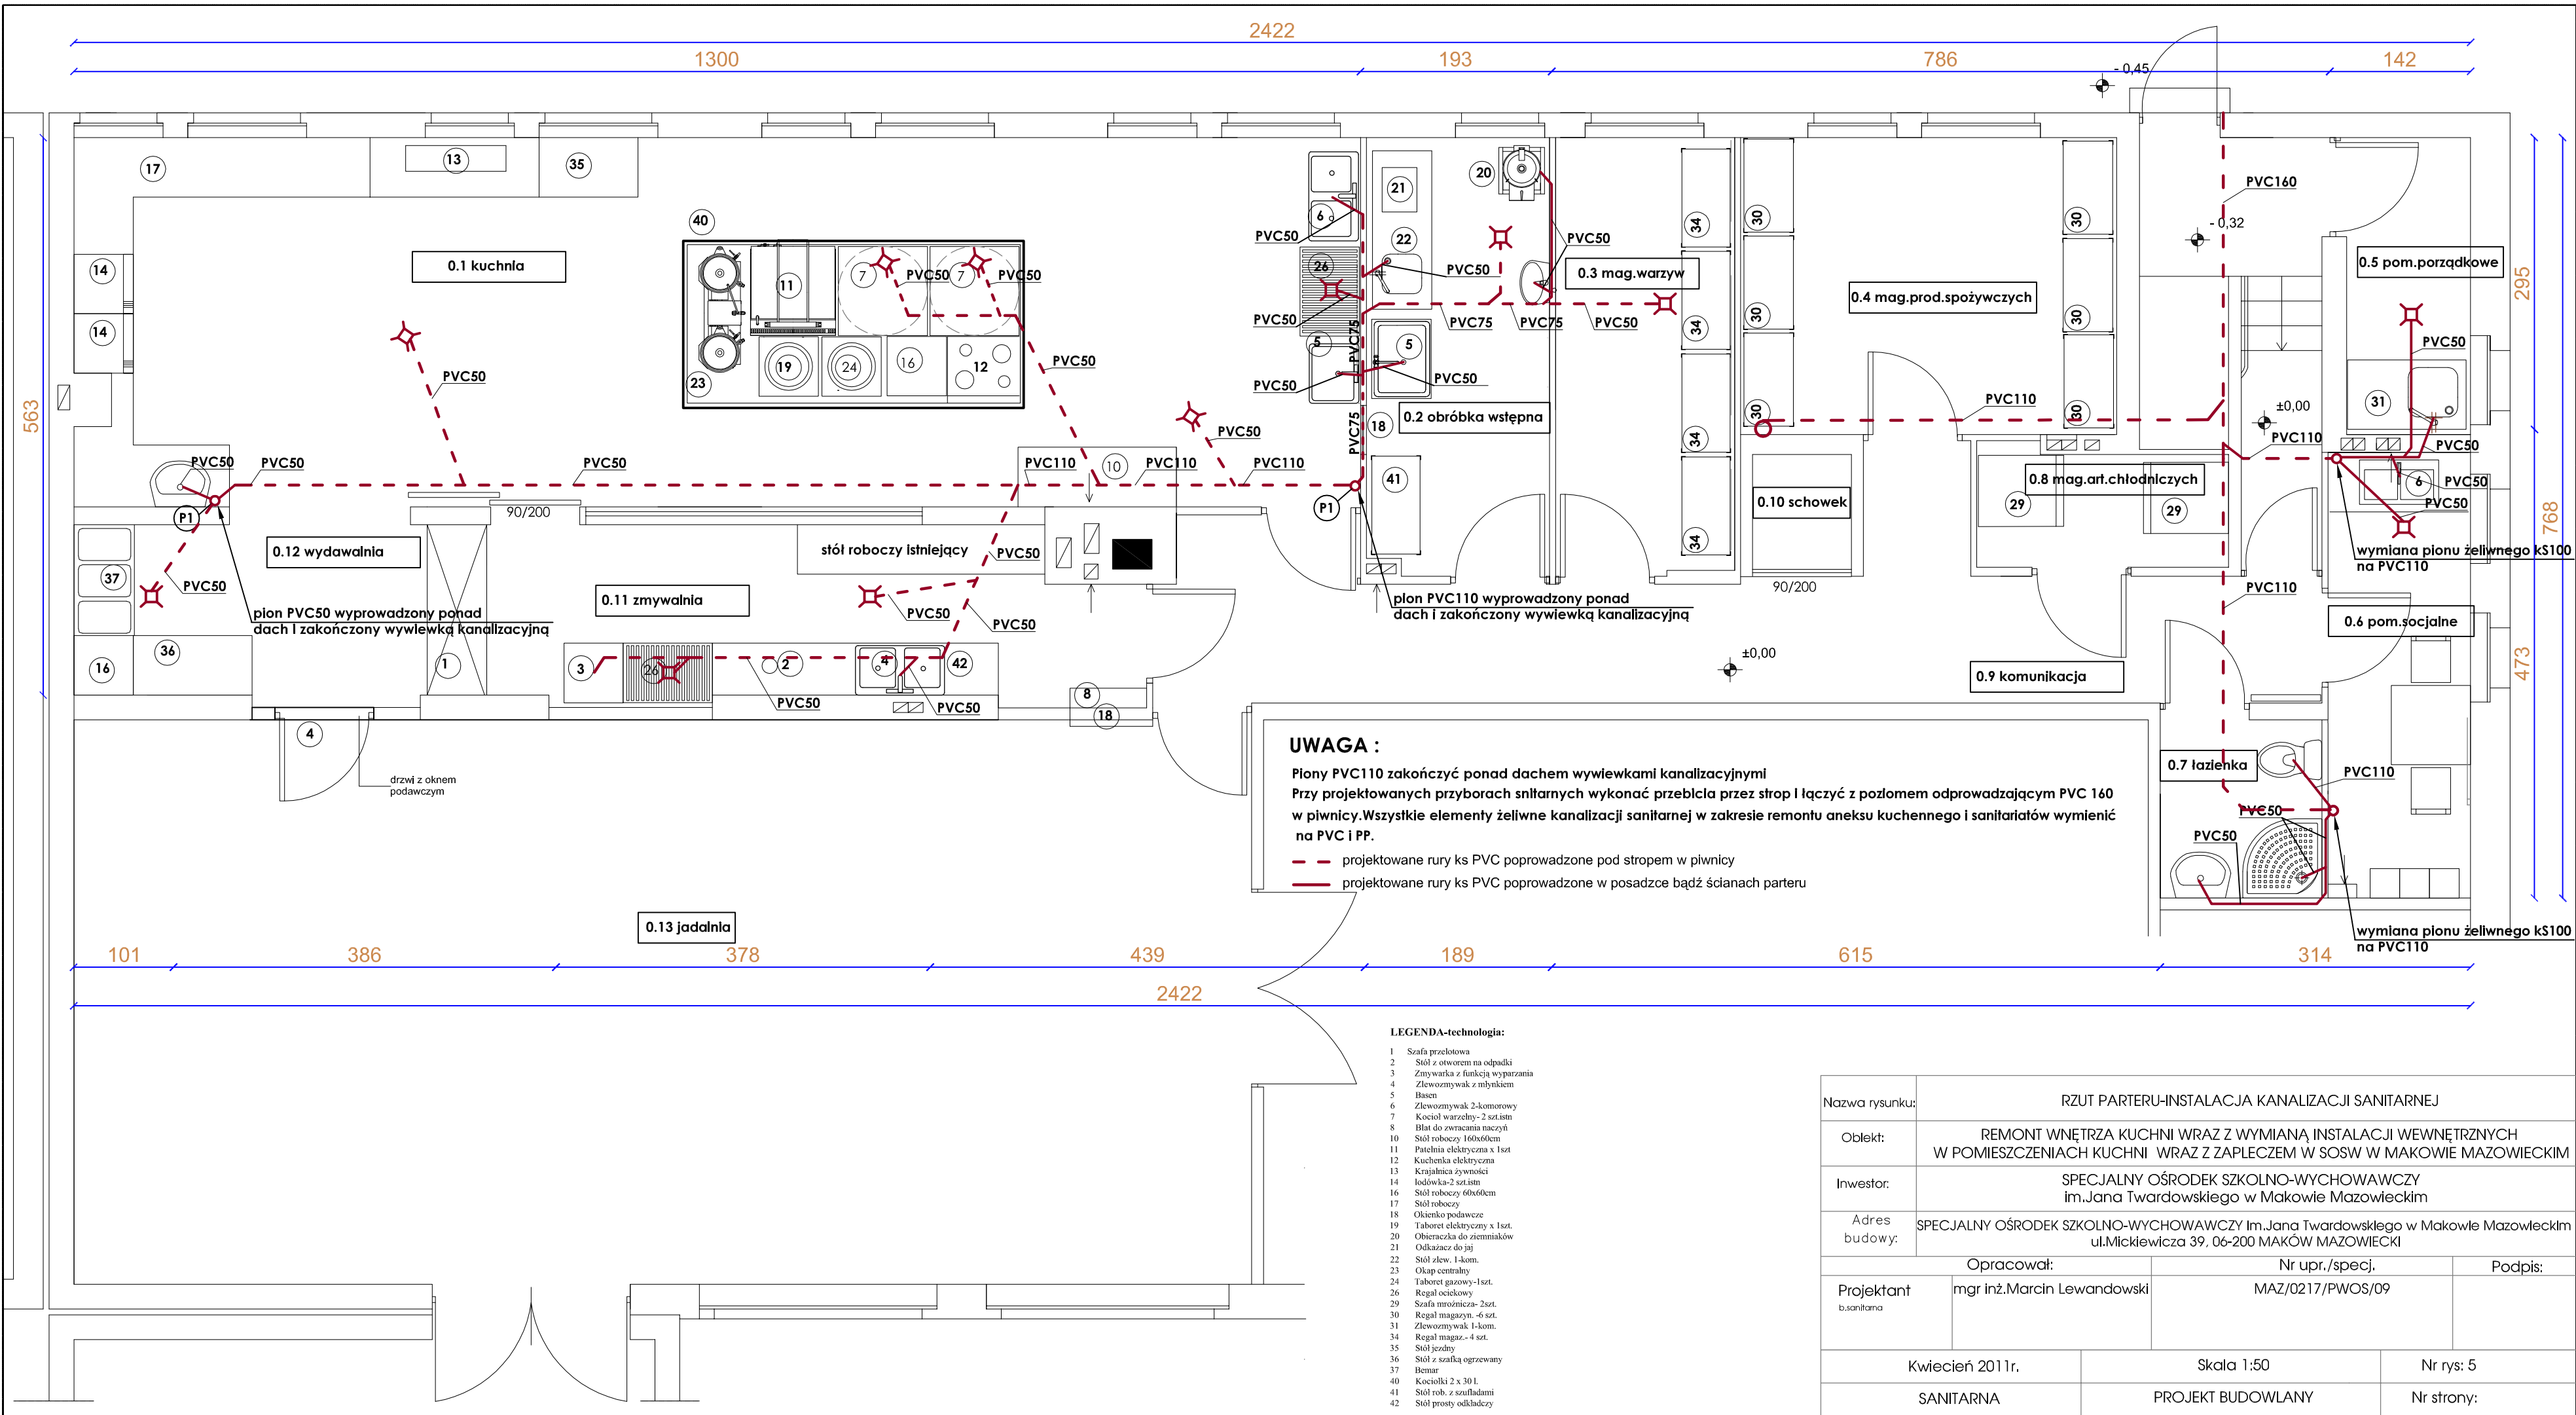

Nazwa rysunku:	RZUT PARTERU-INSTALACJA KANALIZACJI SANITARNEJ		
Oblekt:	REMONT WŁĘTRZA KUCHNI WRAZ Z WYMIANĄ INSTALACJI WEWNĘTRZNYCH W POMIESZCZENIACH KUCHNI WRAZ Z ZAPLECZEM W SOSW W MAKOWIE MAZOWIECKIM		
Inwestor:	SPECJALNY OŚRODEK SZKOLNO-WYCHOWAWCZY Im.Jana Twardowskiego w Makowie Mazowieckim		
Adres budowy:	SPECJALNY OŚRODEK SZKOLNO-WYCHOWAWCZY Im.Jana Twardowskiego w Makowie Mazowieckim ul.Mickiewicza 39, 06-200 MAKÓW MAZOWIECKI		
Projektant b.sanitarna	Opracował:	Nr upr./specj.	Podpis:
	mgr inż.Marcin Lewandowski	MAZ/0217/PWOS/09	
Kwiecień 2011r.		Skala 1:50	Nr rys: 5
SANITARNA		PROJEKT BUDOWLANY	Nr strony: