

MAPA DO CELÓW PROJEKTOWYCH
(bez ustalenia granic)

skala 1:500
sekcja 7.150.27.06.2.1, 7.150.27.06.2.3

powiat: lipski
jednostka ewidencyjna: LIPSKO - OBSZAR WIEJSKI (140903_5)
obręb: WOLA SOLECKA II (0034)
dz. 846, 399, 469
miejscowość: WOLA SOLECKA II


Układ współrzędnych prostokątnych płaskich: 2000/21
Układ wysokości: PL-EVRF2007-NH

Granice działek ewidencyjnych, konturów klasyfikacyjnych oraz użytków gruntowych pobrano z numerycznej mapy LPIS. Powyższe granice nie spełniają standardów technicznych i warunków dokładnościowych wymaganych przepisami (rozp. MR z dnia 18.08.2020r. - Dz.U. 2020 poz. 1429 z późn. zm.);

Nie wyklucza się istnienia w terenie innych nie wykazanych na niniejszej mapie urządzeń podziemnych, które nie były zgłoszone do inwentaryzacji lub o których brak jest informacji w instytucjach branżowych.

Mapę sporządzono bez procedury ustalenia granic i sprawdzenia słuszności gruntowej.

OSWIADCZAM, ŻE OPERAT TECHNICZNY ZAWIERAJĄCY REZULTATY PRAC GEODEZYJNYCH W WYNIKU KTÓRYCH POWSTAŁ NINIEJSZY DOKUMENT UŻYTKAŁ POZYTYWNY WYNIK WERYFIKACJI TESTEM ŚWIADOMYCH ODPOWIEDZIALNOŚCI KARNEJ ZA ZŁOŻENIE FAŁSZYWYCH ŚWIADCZEŃ	STAROSTA LIPSKI GKKN.6640.851.2024_2 z dnia 2024-12-09
Organ prowadzący państwowy zasób geodezyjny i kartograficzny	GEODETA UPRAWNIONY
Numer i data sporządzenie dokumentu zawierającego wynik pozytywnej weryfikacji	
Imię, nazwisko, numer uprawnień zawodowych i podpis kierownika prac	

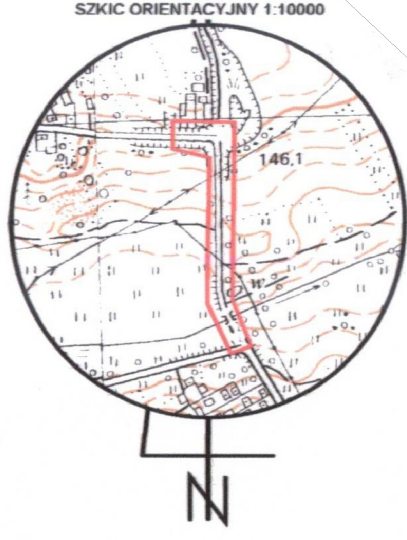


sporządził, dnia 2024-11-25
mgr inż. Grzegorz Kulas
Upor. nr 22688

UWAGA:
LINIE KABLOWE OŚWIETLENIA ULICZNEGO PROWADZIĆ NA CAŁEJ
TRASIE W RURZE OSŁONOWEJ KARBOWANEJ DWUŚCIENNEJ FI75

LEGENDA:

- - - - - Projektowany kabel YAKXS 4x35mm
- Projektowany słup metalowy l=7m z wysięgnikiem o wys. 7m, i dt. 1m
- z oprawami led 50W, 6800lm, 4000K. Łączna wysokość słupa (oprawy od ziemi) - 8m
- Rura RHDPEp do przecisków/przepustów średnica 160/8 oraz długości np. 2,5 m
- Projektowane ochromniki przepięciowe Gx0,66/10
- Uziemienie RU<100

23/2 - Numer słupa (23 oznacza istniejący słup, 2 oznacza kolejny projektowany nr słupa)
L=19m/25m - Długość linii kablowej ułożonej w ziemi / całkowita z zapasami

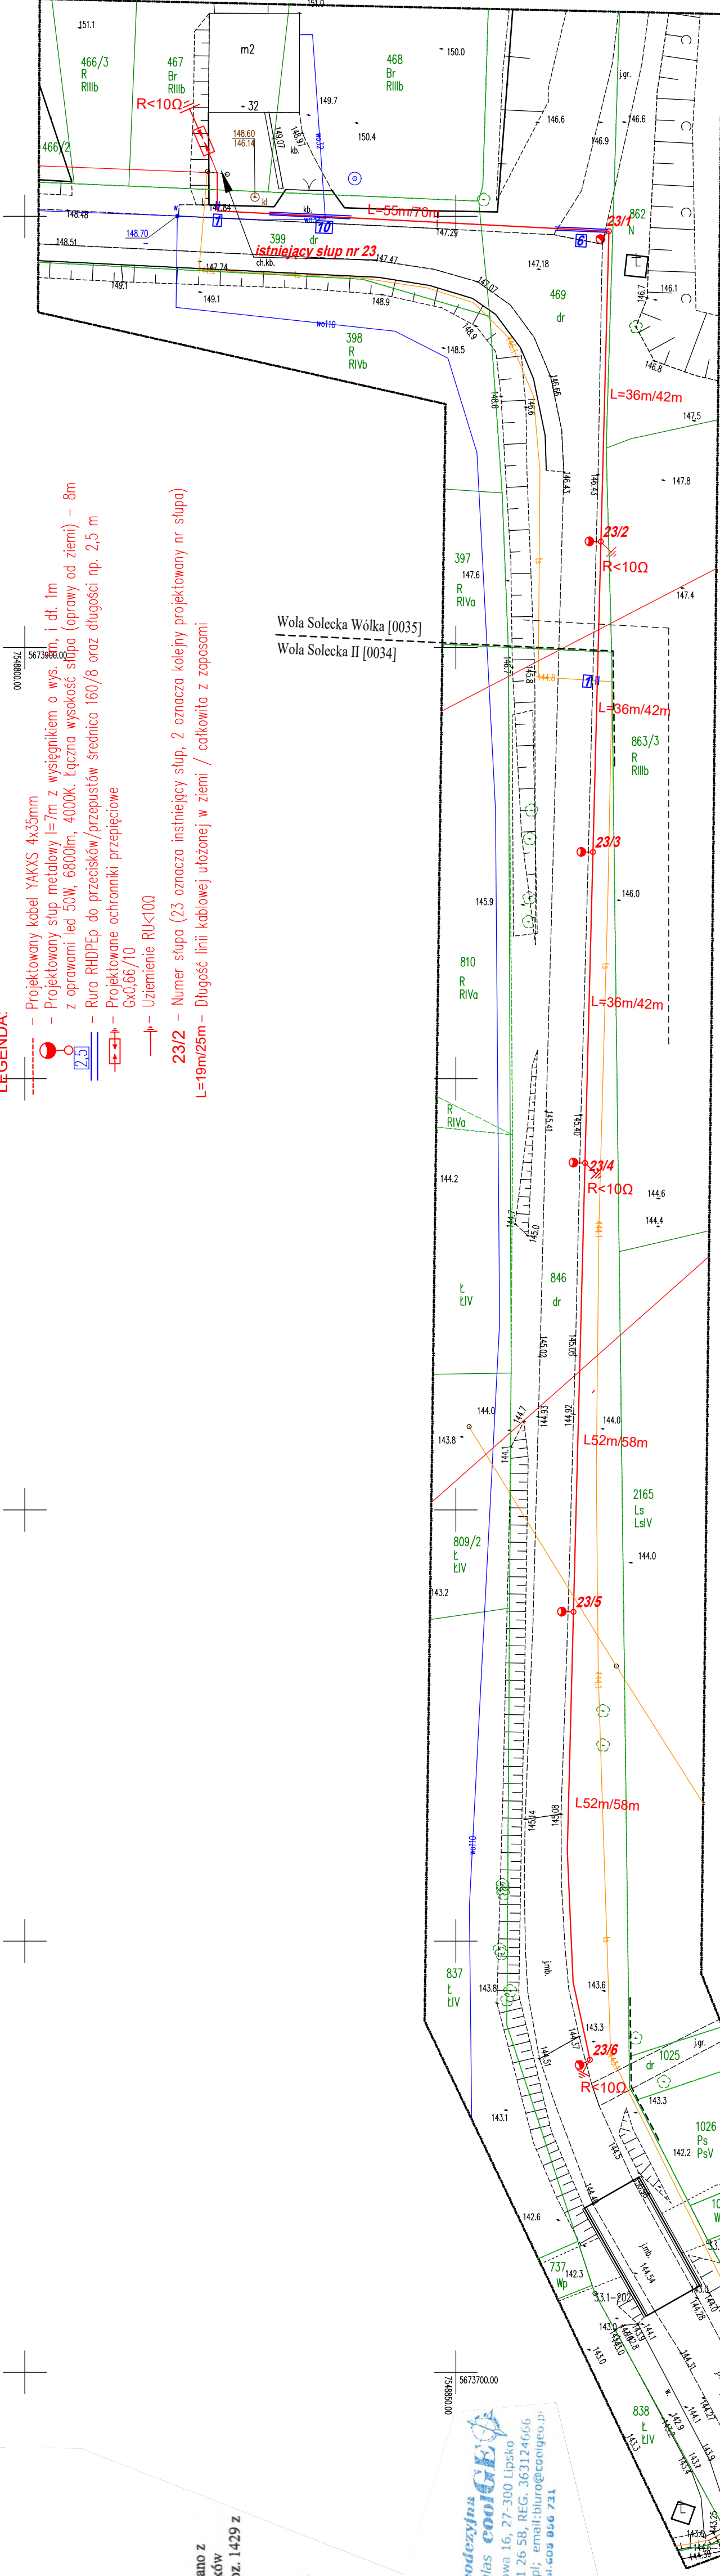

7.150.27.06.2.1
7.150.27.06.2.3

00'0895'L 567'380.00

00'0895'L 567'390.00

TYTUŁ	ROZBUDOWA OŚWIETLENIA ULICZNEGO
INWESTOR	Miasto i Gmina Lipsko, ul. 1-go Maja 2, 27-300 Lipsko
LOKALIZACJA	Wola Solecka Wólka gmina Lipsko dz. nr 399, 469, 84t
NAZWA RYS.:	Projekt zagospodarowania terenu
PROJEKTOWAŁ	mgr inż. Karol Mróz upr. nr SLK/0741/PWBE/23
SI	
Df	

PODPIS ZAUFANY
KAROL MRÓZ
28.02.2025 15:41:09 [GMT+1]
Dokument podpisany elektronicznie
podpisem zaufanym