
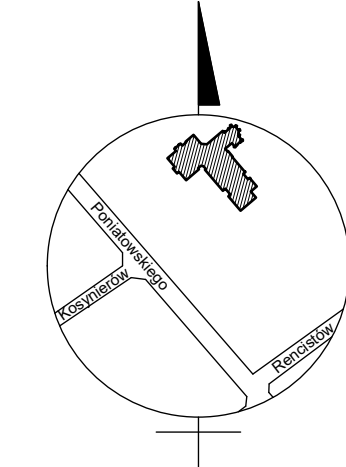


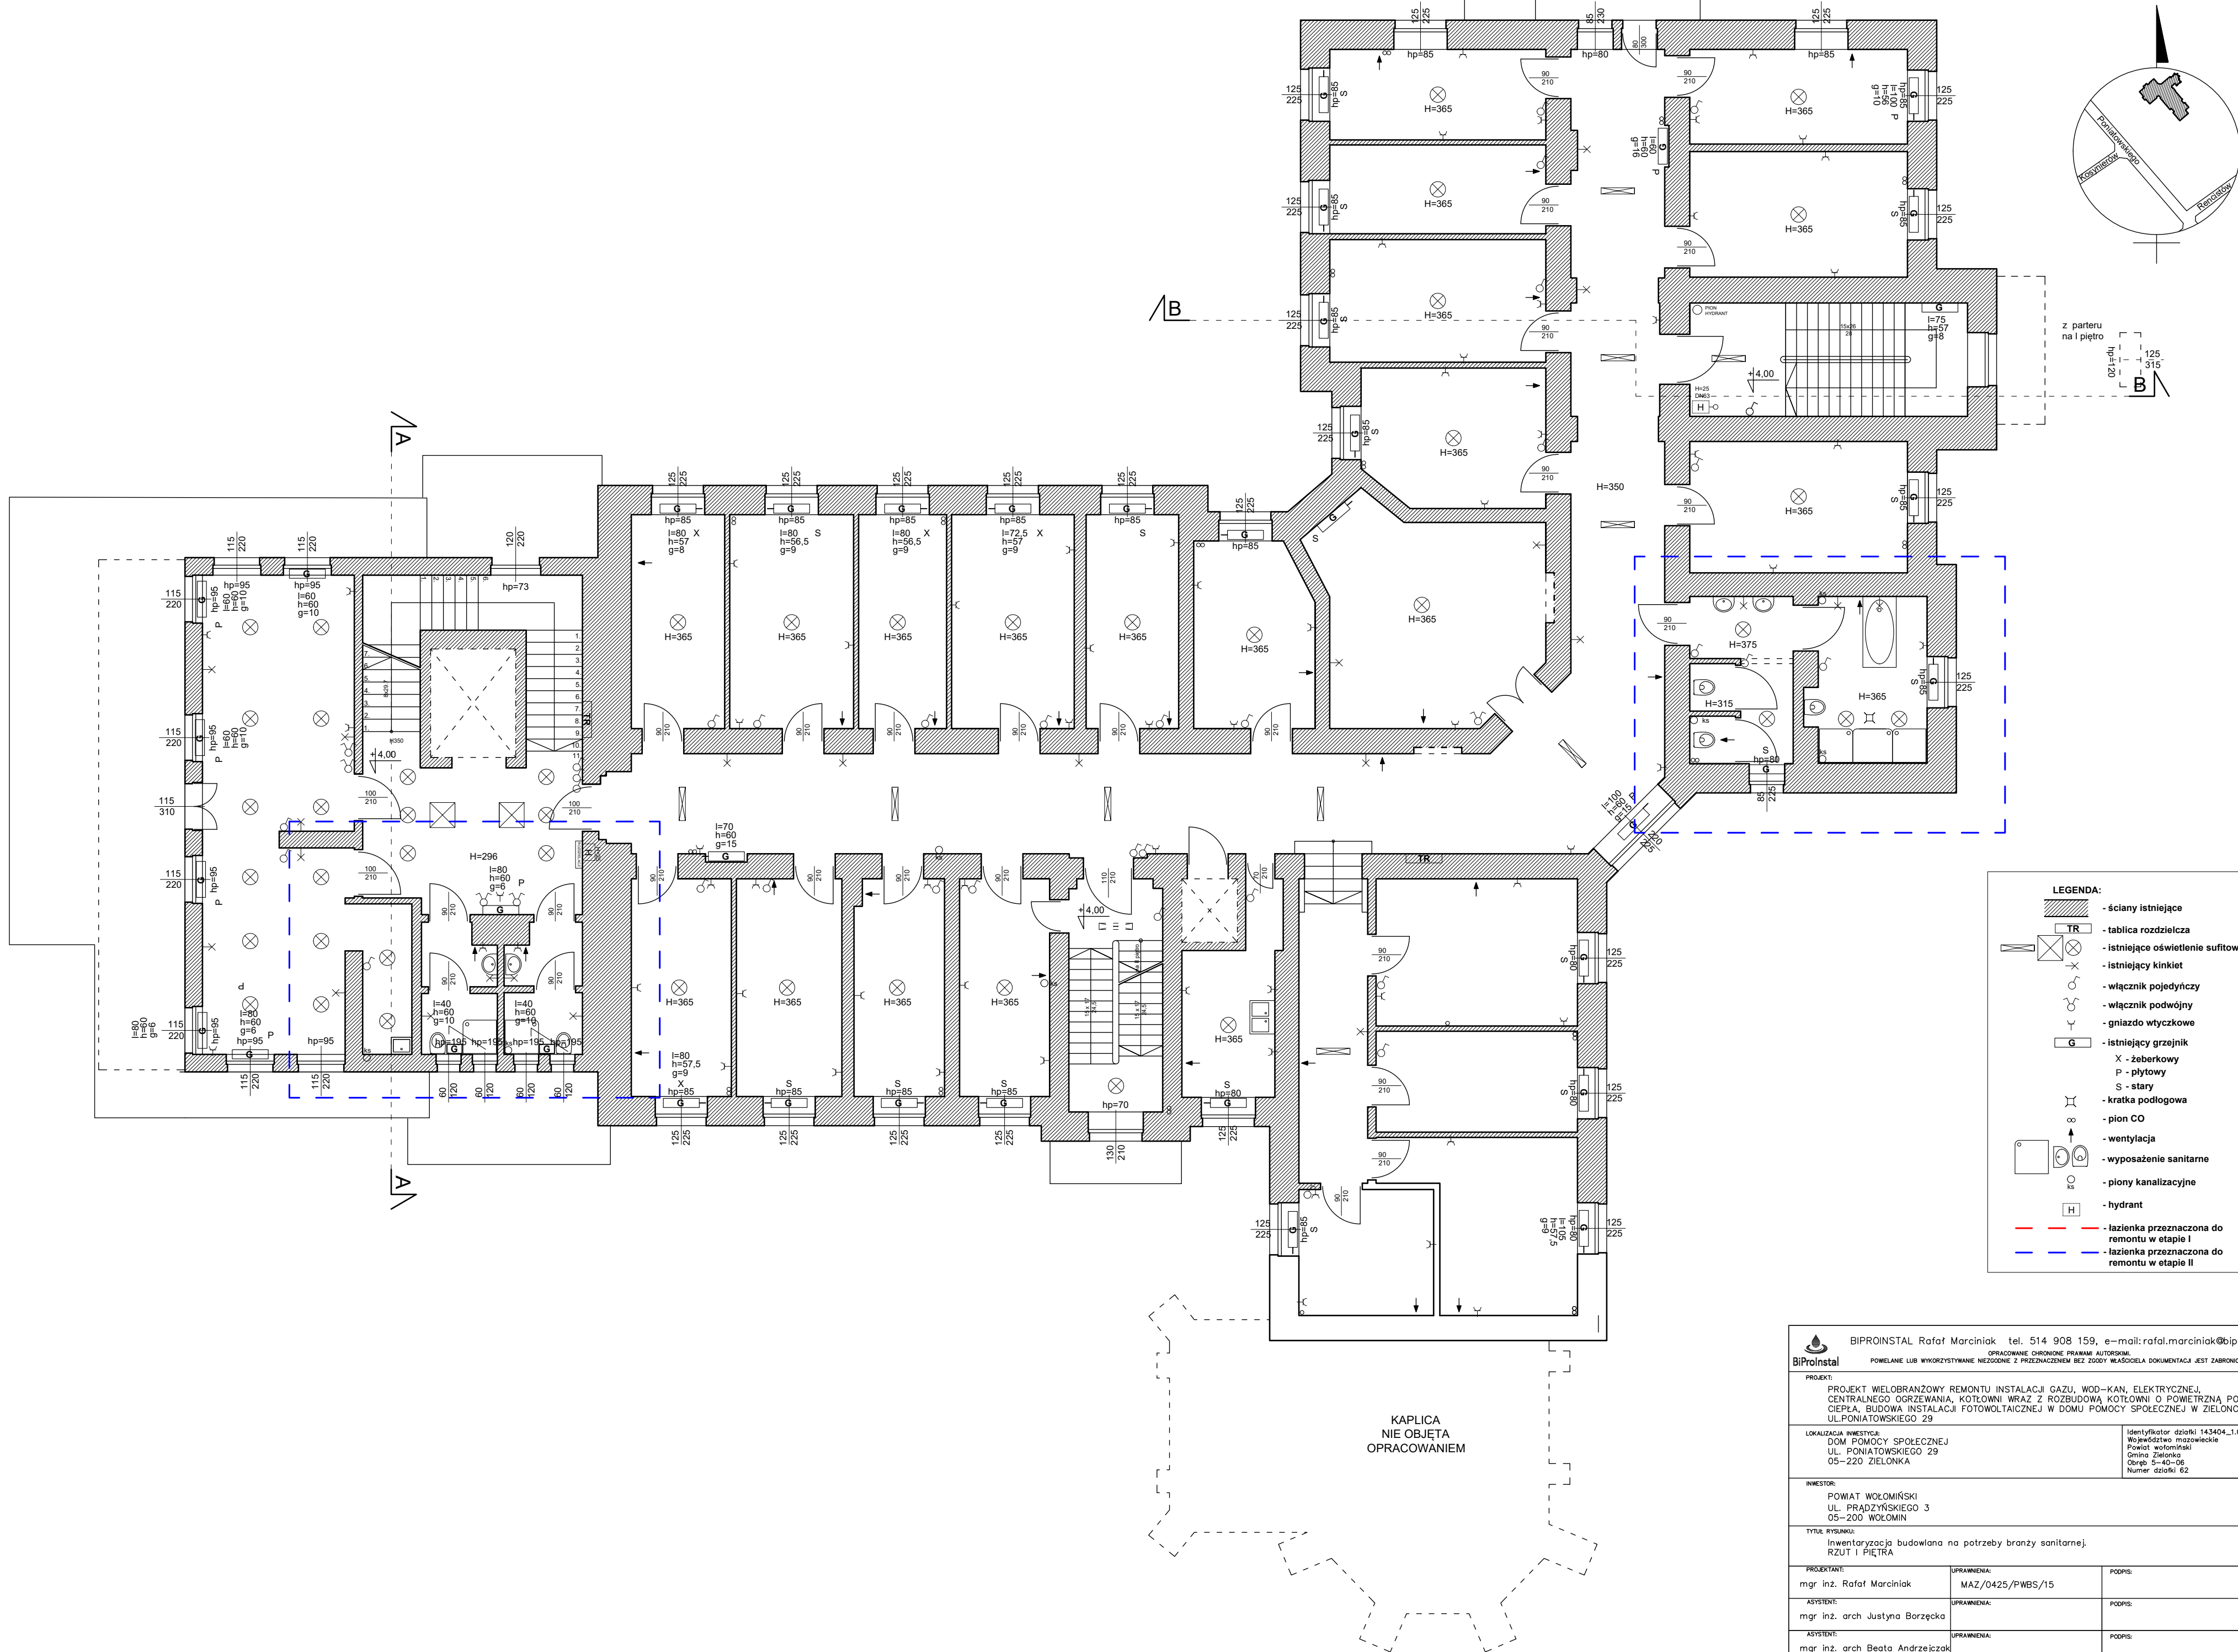

z parteru
na I piętro

- LEGENDA:**
- ściany istniejące
 - tablica rozdzielcza
 - istniejące oświetlenie sufitowe
 - istniejący kinkiet
 - włącznik pojedynczy
 - włącznik podwójny
 - gniazdo wtyczkowe
 - istniejący grzejnik
 - X - żeberkowy
 - P - płytowy
 - S - stary
 - kratka podłogowa
 - pion CO
 - wentylacja
 - wyposażenie sanitarne
 - piony kanalizacyjne
 - hydrant
 - łazienka przeznaczona do remontu w etapie I
 - łazienka przeznaczona do remontu w etapie II

 BIPROINSTAL Rafał Marciniaś tel. 514 908 159, e-mail: rafal.marciniak@biproinstal.pl			
OPRACOWANIE CHRONIONE PRAWAMI AUTORSKIMI. POWIELANIE LUB WYKORZYSTYWANIE NIEZGODNE Z PRZEZNACZENIEM BEZ ZGODY WŁAŚCIELA DOKUMENTACJA JEST ZABRONIONE.			
PROJEKT: PROJEKT WIELOBRANŻOWY REMONTU INSTALACJI GAZU, WOD-KAN, ELEKTRYCZNEJ, CENTRALNEGO OGRZEWANIA, KOTŁOWNI WRAZ Z ROZBUDOWĄ KOTŁOWNI O POWIERZCHNIĄ POMPE GIEPŁA, BUDOWA INSTALACJI FOTOWOLTAICZNEJ W DOMU POMOCY SPOŁECZNEJ W ZIELONCE, UL. PONIATOWSKIEGO 29			
LOKALIZACJA INWESTYCJI: DOM POMOCY SPOŁECZNEJ UL. PONIATOWSKIEGO 29 05-220 ZIELONKA		Identyfikator działki 143404_1.0047.62 Województwo mazowieckie Powiat wołomiński Gmina Zielonka Część 5-40-36 Numer działki 62	
INWESTOR: POWIAT WOŁOMIŃSKI UL. PRĄDZYŃSKIEGO 3 05-200 WOŁOMIN			
TYTUŁ RYSUNKU: Inwentaryzacja budowlana na potrzeby branży sanitarnej. RZUT I PIĘTRA			
PROJEKTANT: mgr inż. Rafał Marciniaś		UPRAWNIENIA: MAZ/0425/P/WBS/15	PODPIS:
ASYSTENT: mgr inż. arch. Justyna Borzęcka		UPRAWNIENIA:	PODPIS:
ASYSTENT: mgr inż. arch. Beata Andrzejczak		UPRAWNIENIA:	PODPIS:
BRANŻA: ARCH-BUD	FAZA: INW	SKALA: 1:100	DATA: 04.2024
ROZMIAR ARKUSZA: 594X420		NR RYSUNKU: A03	STRONA: 1