
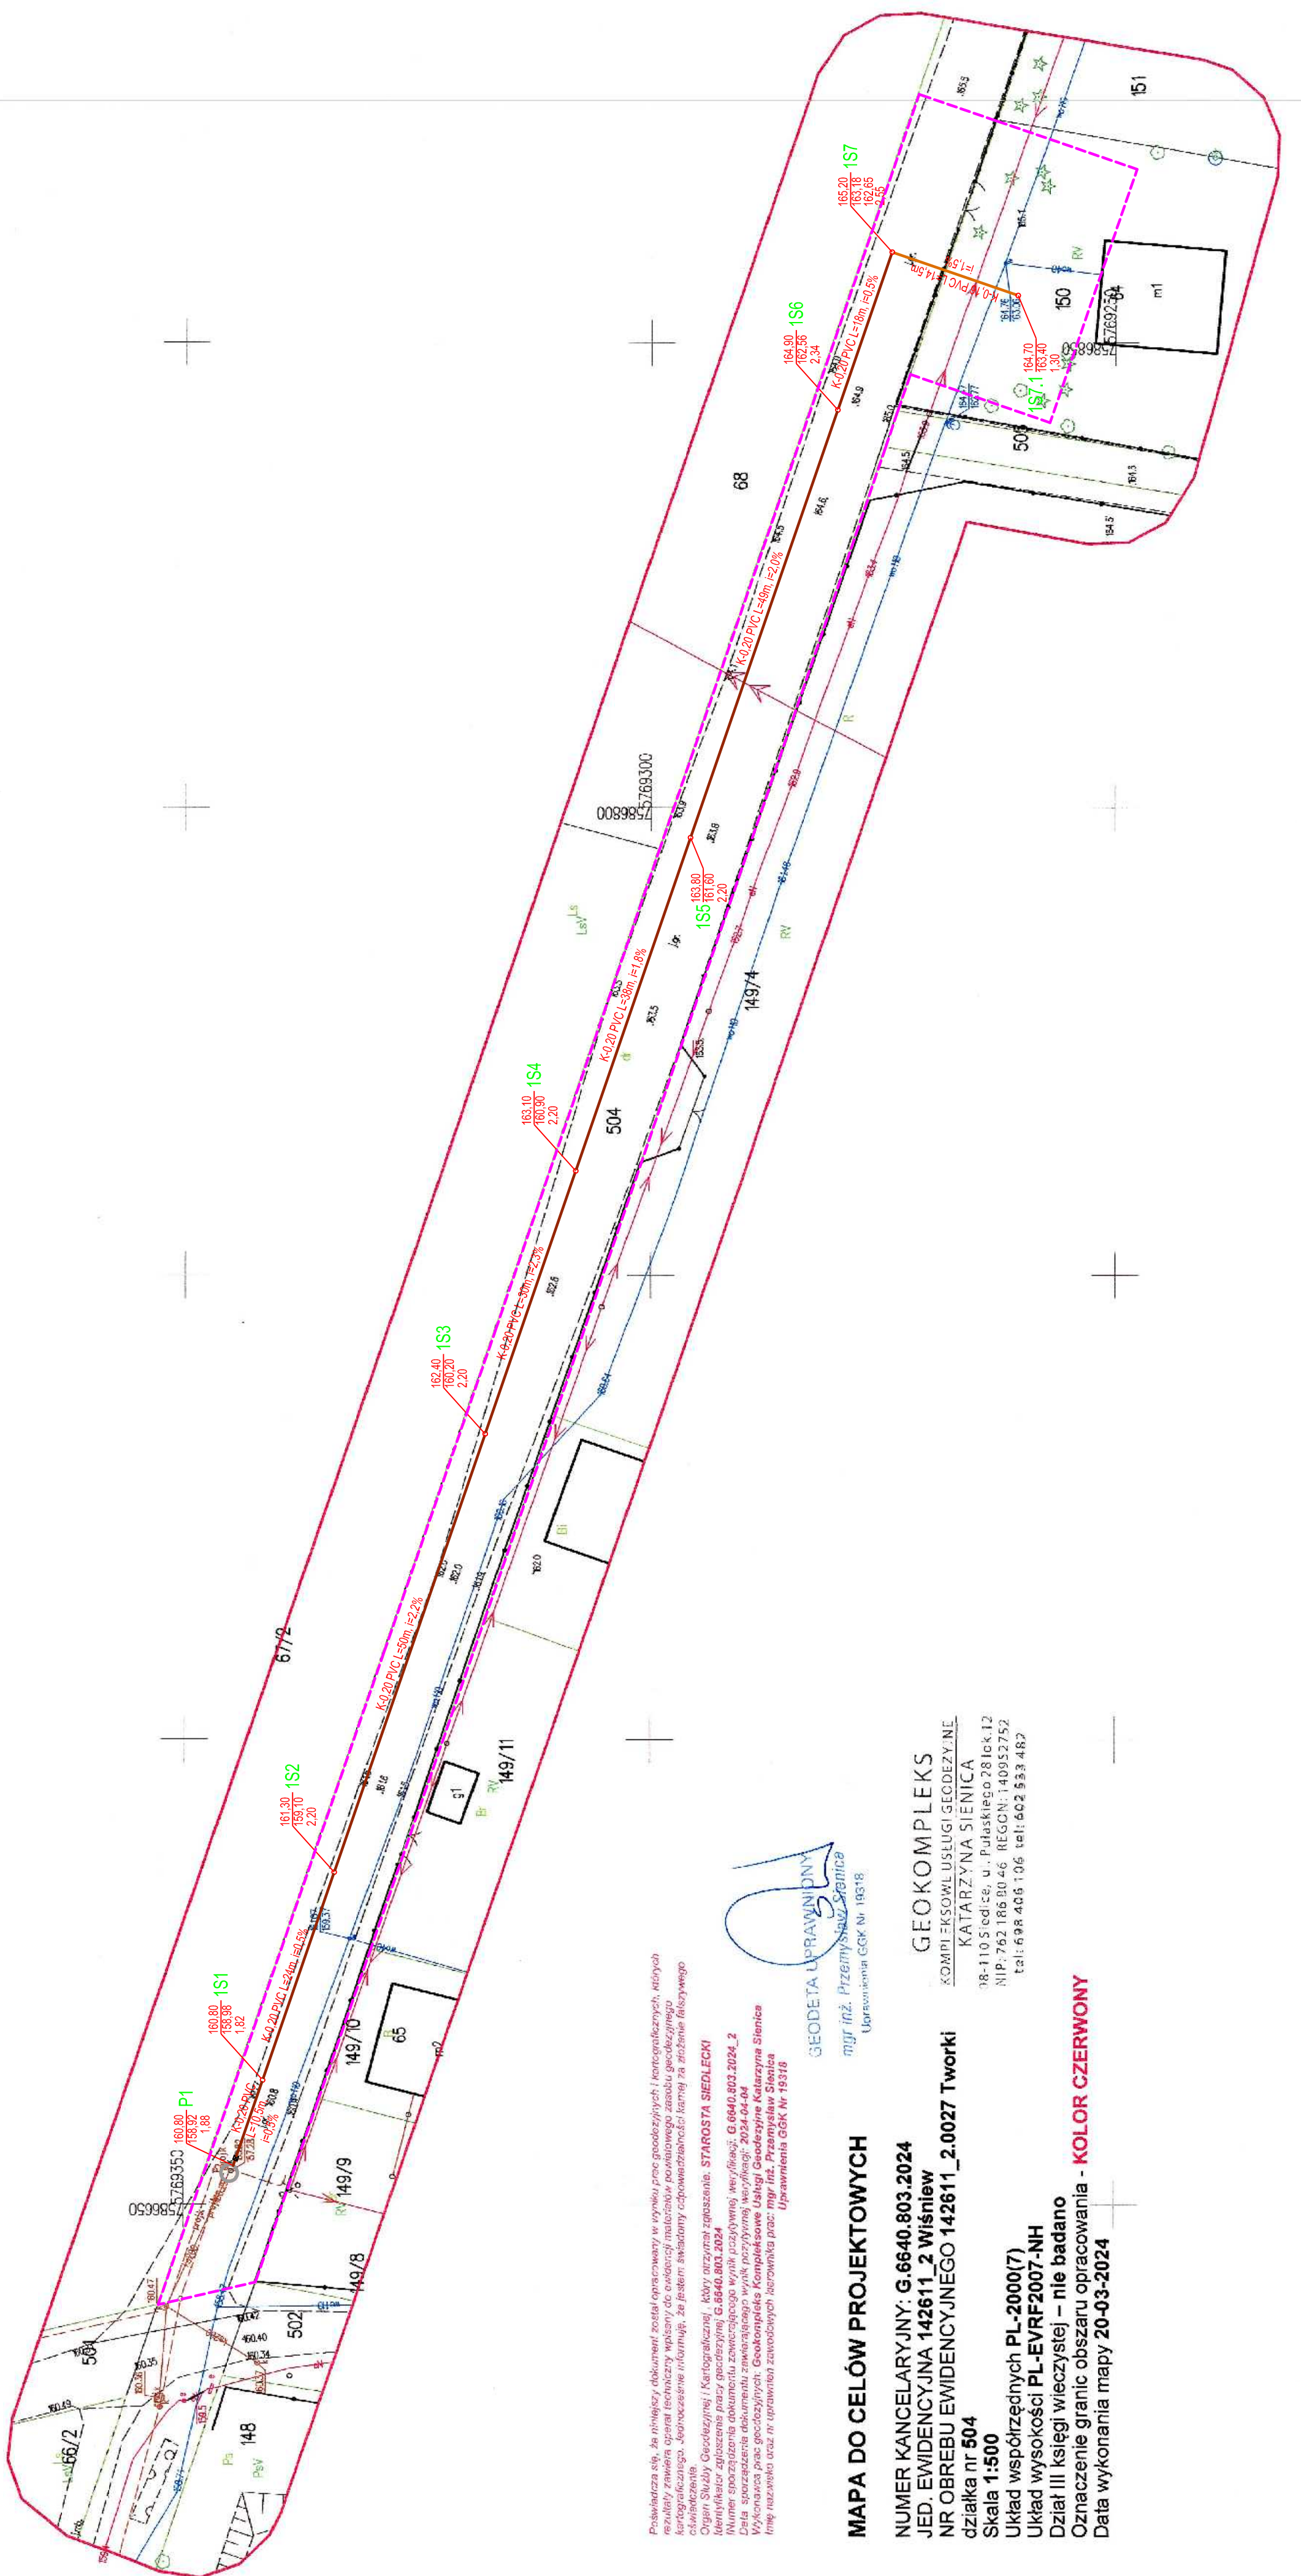


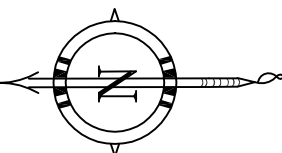

ORIENTACJA

OZNACZENIA:

- Projektowana sieć kanalizacji sanitarnej grawitacyjnej K0.20PVC Iła SN8
- Projektowane przyłącze kanalizacji sanitarnej grawitacyjnej K0.16 PVC SN8.

Projektowana studnia kanalizacyjna z opisem wężla:

- Rzędna terenu
- Rzędna dna kanału
- Zagłębienie dna kanału

Opis istniejącej przepompowni ścieków:

- Rzędna terenu
- Rzędna dna kanału
- Zagłębienie dna kanału

LINE CHARAKTERYSTYCZNE

- Zakres objęty opracowaniem - obszar oddziaływania inwestycji.

MAPA DO CELÓW PROJEKTOWYCH

NUMER KANCELARYJNY: G.6640.803.2024
JED. EWIDENCYJNA 142611_2 Wiśniew
NR OBREBU EWIDENCYJNEGO 142611_2.0027 Tworki
działka nr 504
Skala 1:500

Układ współrzędnych PL-2000(7)

Układ wysokości PL-EVRF2007-NH

Dział III księgi wieczystej – nie badano

Oznaczenie granic obszaru opracowania - KOLOR CZERWONY

Data wykonania mapy 20-03-2024



GEOKOMPLEKS
KOMPL. EKSPLOAT. USŁUGI GEODEZYJNE
KATARZYNA SIENICA
98-110 Świdwie, ul. Pułaskiego 28 lok. 12
NIP: 762 186 80 46 REGON: 140952752
tel: 602 406 106 tel: 602 533 482

UWAGA.

- Po podłączeniu do sieci kanalizacyjnej należy wypłacić z układu istniejący zbiornik na ścieki sanitarne (szambo).

Prace autorskie zastrzeżone. Kopia może być zapytania autorskie.

PRACOWNIA PROJEKTOWA EKO-SANEL W SIEDLCACH		08-110 SIEDLCE ul. UNITÓW PODLASKICH 11/64	
NAZWA OBIEKTU	BUDOWA SIECI KANALIZACJI SANITARNEJ Z PRZYŁĄCZEM.	INWESTOR	GMINA WIŚNIEW UL. SIEDLECKA 13 08-112 WIŚNIEW
LOKALIZACJA	GM. WIŚNIEW, MIEJSCOWOŚĆ: TWORKI. JEDN. EWIDEN: 142611_2 WIŚNIEW. OBREB: 142611_2.0027 TWORKI, DZ. NR 504, 150.	NR RYS.	1/5
STADIUM PROJEKT ZAGOSPODAROWANIA TERENU	TREŚĆ PROJEKT ZAGOSPODAROWANIA TERENU.	SKALA	1:500
GŁÓWNY PROJEKTANT INST. SANITARNE	mgr inż. Paweł Rolinski	DATA	11.2024r
SPRAWDZAJĄCY INST. SANITARNE	mgr inż. Marcin Sienicki	PODPIS	GPB.7342/13/98 MAZ/IS/2349/01
		PODPIS	MAZ/0220/PWOS/08 MAZ/IS/0665/08