


ZESTAWIENIE POWIERZCHNI UŻYTKOWYCH			
Nr pom.	Nazwa pomieszczenia	Powierzchnia użytkowa [m ²]	UWAGI
1	PRZESTRZEŃ MAGAZYNOWA	303,88	pos. betonowa
2	KOMUNIKACJA WEWNĘTRZNA	2,92	pos. gres
3	POKÓJ BIUROWY (1osoba)	10,02	pos. gres
4	TOALETA	2,73	pos. gres
RAZEM		319,55	

M1	PLYTA WARSTWOWA ŚCIENNA Z RODZIEM Z PIANY PIR (NRO) W UKŁADZIE POZIOMYM	12,0cm
----	---	--------

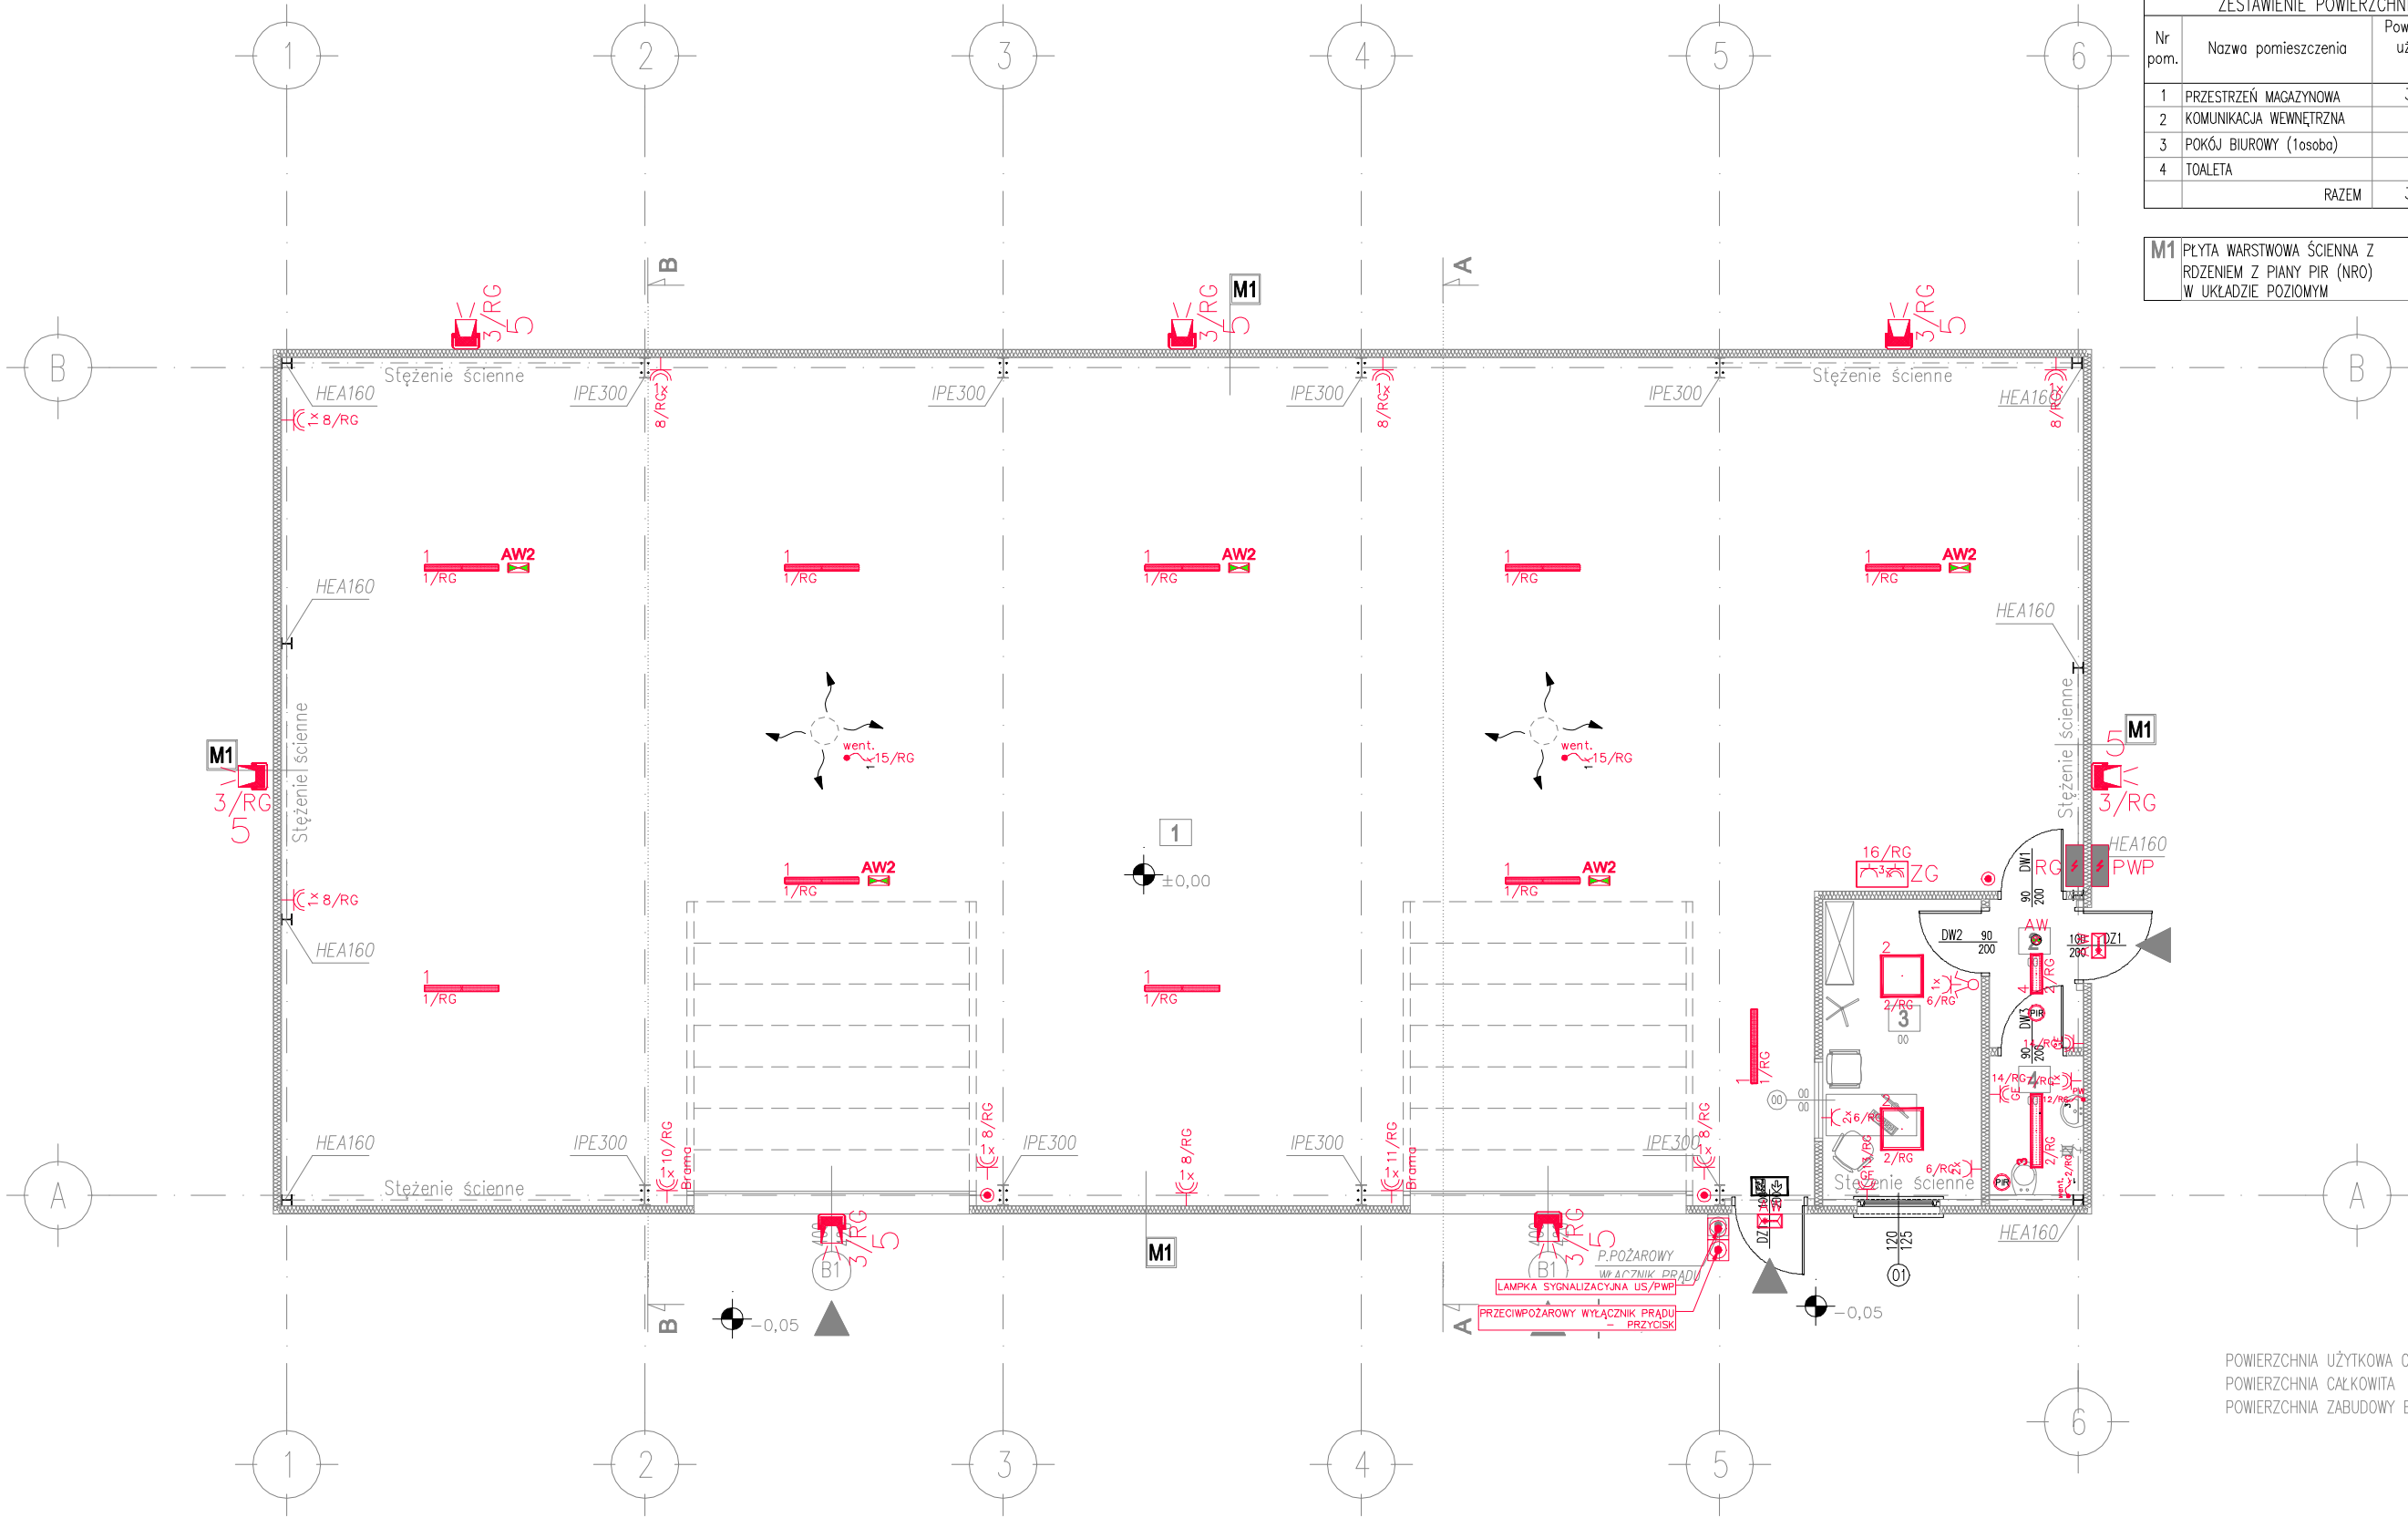

POWIERZCHNIA UŻYTKOWA OGÓLNA	319,55m ²
POWIERZCHNIA CAŁKOWITA	330,93m ²
POWIERZCHNIA ZABUDOWY BUDYNKU	330,93m ²

LEGENDA

SYMBOL	OPIS	SYMBOL	OPIS
	ROZDZIELNICE ELEKTRYCZNE		GNIAZDO WTYKOWE POJEDYNCZE, 250V/16A, IP20
	PROJEKTOWANA OPRAWA AWARYJNA LED, INWERTER 1h, AUTOTEST		GNIAZDO WTYKOWE POJEDYNCZE, 250V/16A, IP44
	PROJEKTOWANA OPRAWA AWARYJNA ZEWNĘTRZNA LED IP65, INWERTER 1h, AUTOTEST		WYŁĄCZNIK PRĄDU 1-FAZOWY/3-FAZOWY
	CZUJNIK RUCHU PIR		ZESTAW GNIAZD 230/400V Z ZABEZPIECZENIAMI
	WŁĄCZNIK ŚWIECNIKOWY		
	PRZYCIŚK		

LEGENDA – OPRAWY OŚWIETLENIOWE

1	COSMO APEX 1060 6300 840 PC 41W prod. GlamoX lub równoważna
2	GLAMOX C95-S600x600 LED 4800lm 840 MP 33W LUB RÓWNOWAŻNA
3	PXF Lighting PX4090664 LATTE LED IP44 1060 26W 4000K LUB RÓWNOWAŻNA
4	PXF Lighting PX4090650 LATTE LED IP44 565 13W 4000K LUB RÓWNOWAŻNA
5	Oprawa zewnętrzna – naswietlacz LED



KARO Pracownia Projektowa
ul. Wyszyńskiego 30/5
49-300 BRZEG

INWESTOR:
GMINA OLSZANKA
Olszanka 16
49-332 Olszanka

NAZWA INWESTYCJI:	BUDOWA BUDYNKU MAGAZYNOWEGO NA POTRZEBY OCHRONY LUDNOŚCI I OBRONY CYWILNEJ	BRANŻA: elektryczna
LOKALIZACJA:	OLSZANKA dz. nr 99/1	DATA: 30.11.2025r.
NAZWA RYSUNKU:	RZUT PARTERU PLAN INSTALACJI ELEKTRYCZNEJ	SKALA: 1:100
PROJEKTOWAŁ: inż. Paweł Piotrowski upr. nr OPL/0598/PWOE/10	SPRAWDZIŁ: mgr inż. Przemysław Zdyb upr. nr DOS/0212 /PBE/19	NUMER RYSUNKU E-2