



Mapa zasadnicza
Skala 1:500
Województwo: województwo opolskie
Powiat: powiat brzeski
Jednostka ewid.: 160106_2 - Olszanka
Obręb: 0947 - OLSZANKA

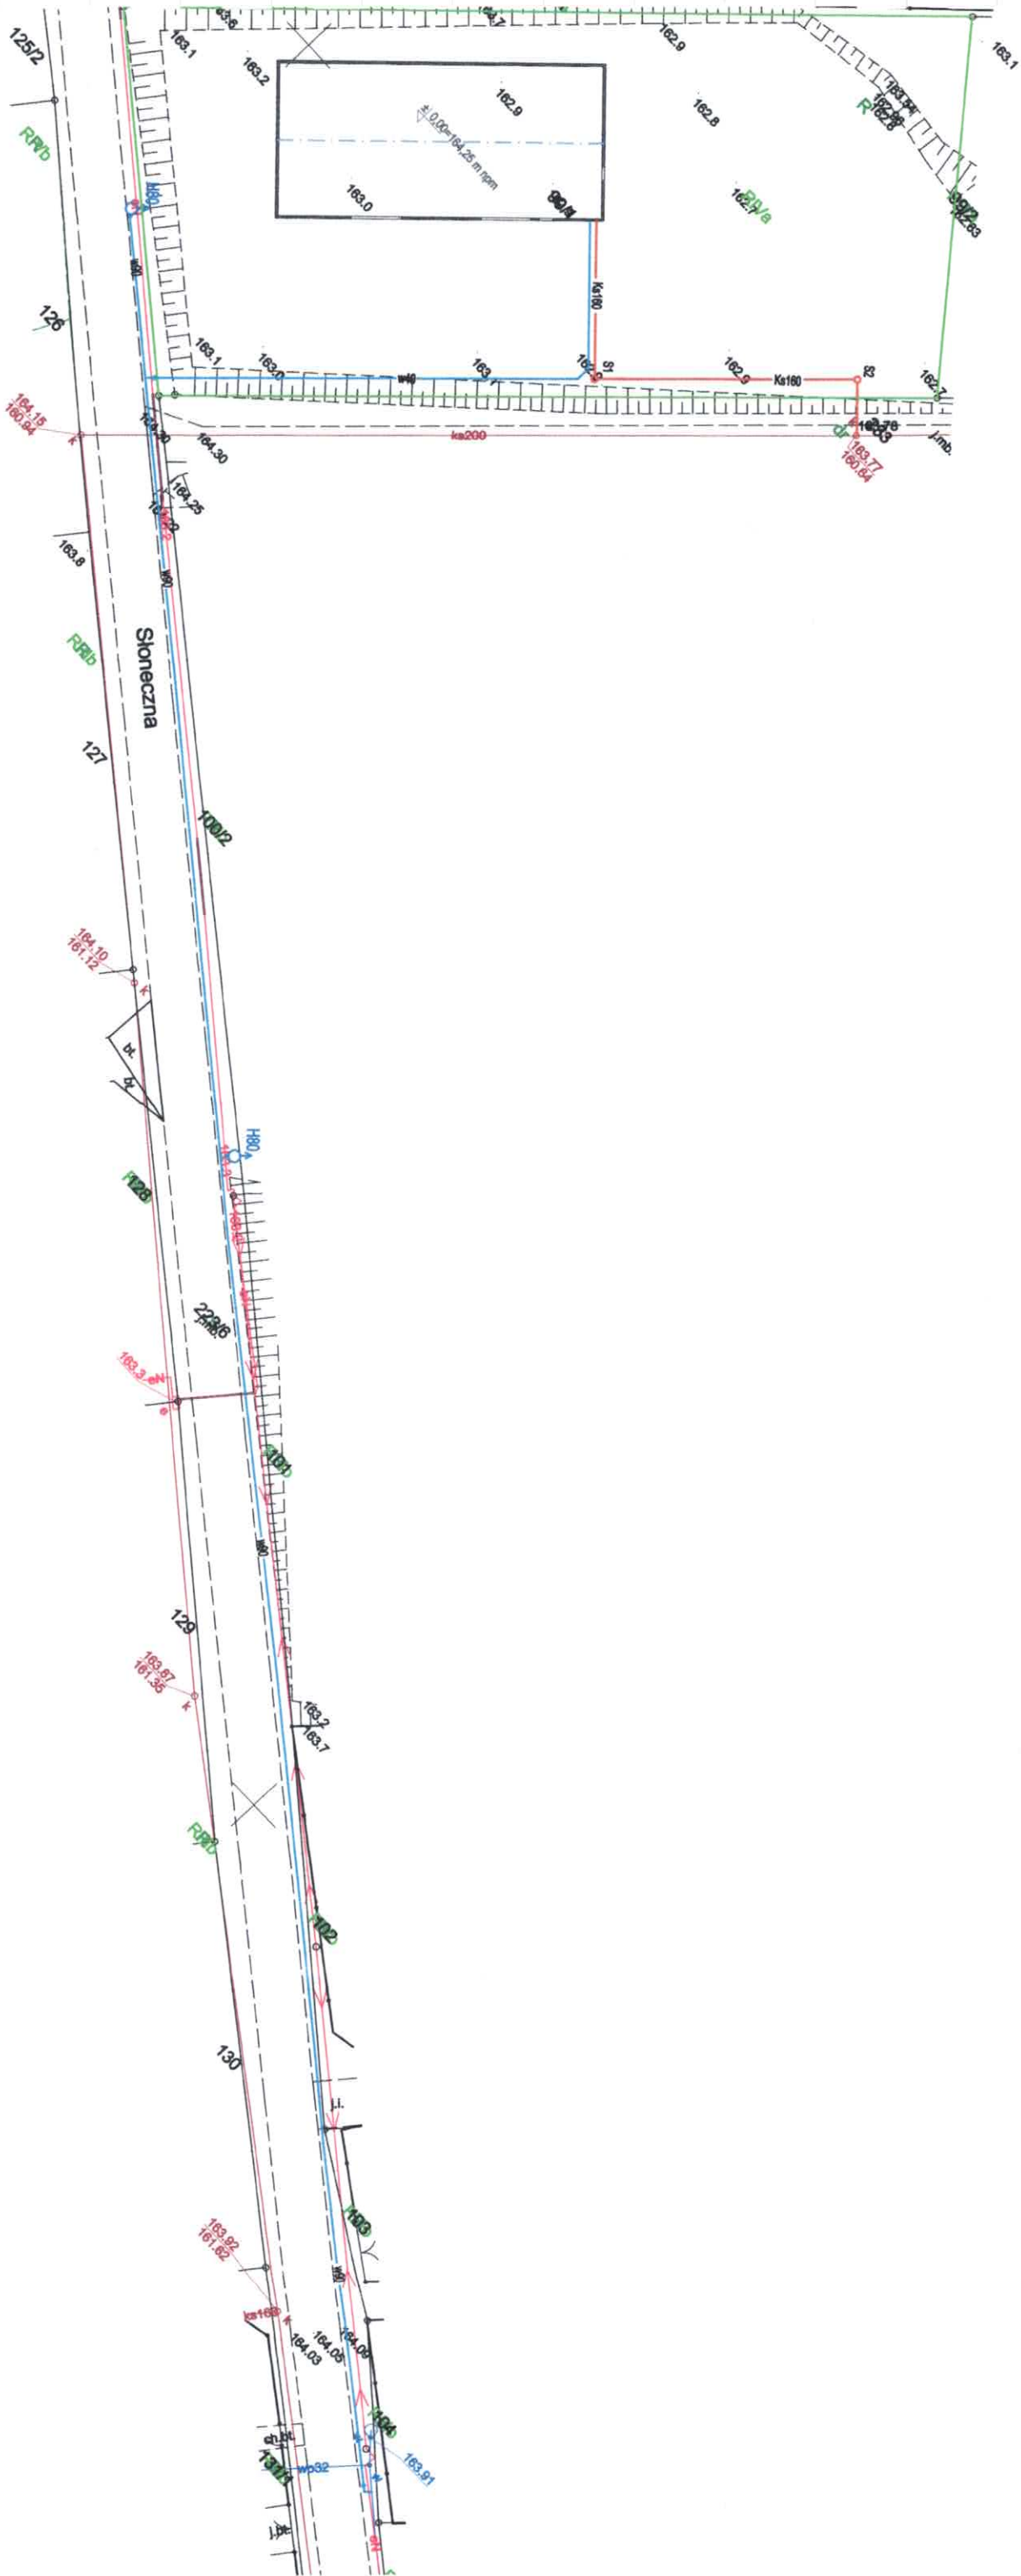

LEGENDA

- przylacze wodociągowe PEHD90-40
- przylacze kanalizacyjne PVC160 SN8
- zasuwa wodociągowa
- hydrant nadziemny H80

 KARO Pracownia Projektowa ul. Wyszyńskiego 30/5 49-300 BRZEG		INWESTOR: EKO-Skrobimierz Sp. z o.o. ul. Akcyjowa 9 49-318 Skrobimierz Osiedle	
NAZWA INWESTYCJI:	BUDOWA BUDYNKU MAGAZYNOWEGO NA POTRZEBY DCHRONY LUDNOŚCI I OBRONY CYWILNEJ	BRANŻA:	sanitarna
LOKALIZACJA:	OLSZANKA dz. nr 99/1	DATA:	GRUDZIEŃ 2025r.
NAZWA RYSUNKU:	ZAGOSPODAROWANIE DZIAŁKI- przylacze wod-kan.	SKALA:	1:500
		NUMER RYSUNKU	PZ1/1
PROJEKTOWAŁ: mgr inż. Katarzyna Wołańska-Sawicka /INSTAL SANITAR./ upr. nr DPL/1203/PBS/15			

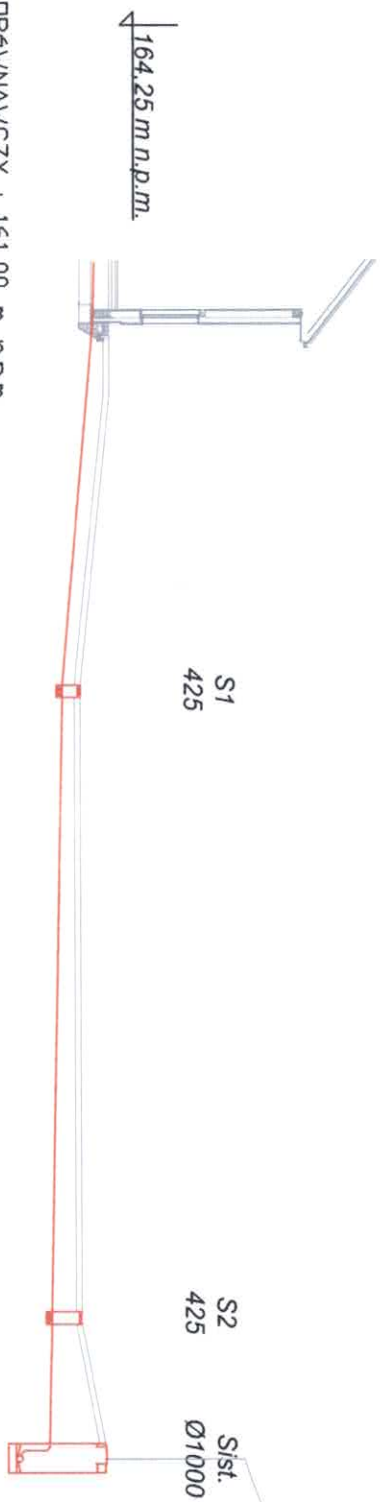

POZIOM PORÓWNAWCZY : 161,00 m n.p.m.			
RZĘDNA DNA KANAL [m,n.p.m.]	163.47	162.40	161.98
RZĘDNA TER. ISTN.[m,n.p.m.]	164.00	163.00	163.00
ŚREDNICA [mm]/SPADEK	160	160	160
DŁUGOŚĆ [m]	12.00	21.00	04.50
MATERIAŁ	PVC SN8	PVC SN8	PVC SN8
ODLEGŁOŚĆ [m]	00.00	12.00	33.00
			37.50

LEGENDA

przyłącze kanalizacyjne PVC SN8 Ø160

UWAGA
W przypadku skrzyżowania z jakimkolwiek uzbrojeniem pracę wykonywać ręcznie !!!
Prace w pobliżu uzbrojenia wykonywać pod nadzorem właściwiego uzbrojenia.
POCZĄTKOWO ODKRYĆ ISTNIEJĄCĄ INSTALACJĘ KANALIZACYJNĄ . SPRAWDZIĆ GŁĘBOKOŚCI I PRZYGOTOWAĆ ODPOWIEDNI MATERIAŁ.

		KARO Pracownia Projektowa ul. Wyszynskiego 30/5 49-300 BRZEG		INWESTOR: EKO-Skorbmierz Sp. z o.o. ul. Akcyjowa 9 49-318 Skorbmierz Osiedle	
NAZWA INWESTYCJI:	BUDOWA BUDYNKU MAGAZYNOWEGO NA POTRZEBY DOCHRONY LUDNOŚCI I OBRONY CYWILNEJ			BRANŻA: sanitarna	
LOKALIZACJA:	DŁSZANKA dz. nr 99/1			DATA: GRUDZIEŃ 2025r.	
NAZWA RYSUNKU:	PROFIL PRZYŁĄCZE KANALIZACYJNE			SKALA: 1:100/250	
PROJEKTOWAŁ: mgr inż. Katarzyna Wołowska-Sawicka /INSTAL. SANITAR./ upr. nr DPL/1203/PBS/15				NUMER RYSUNKU: PI/4	