


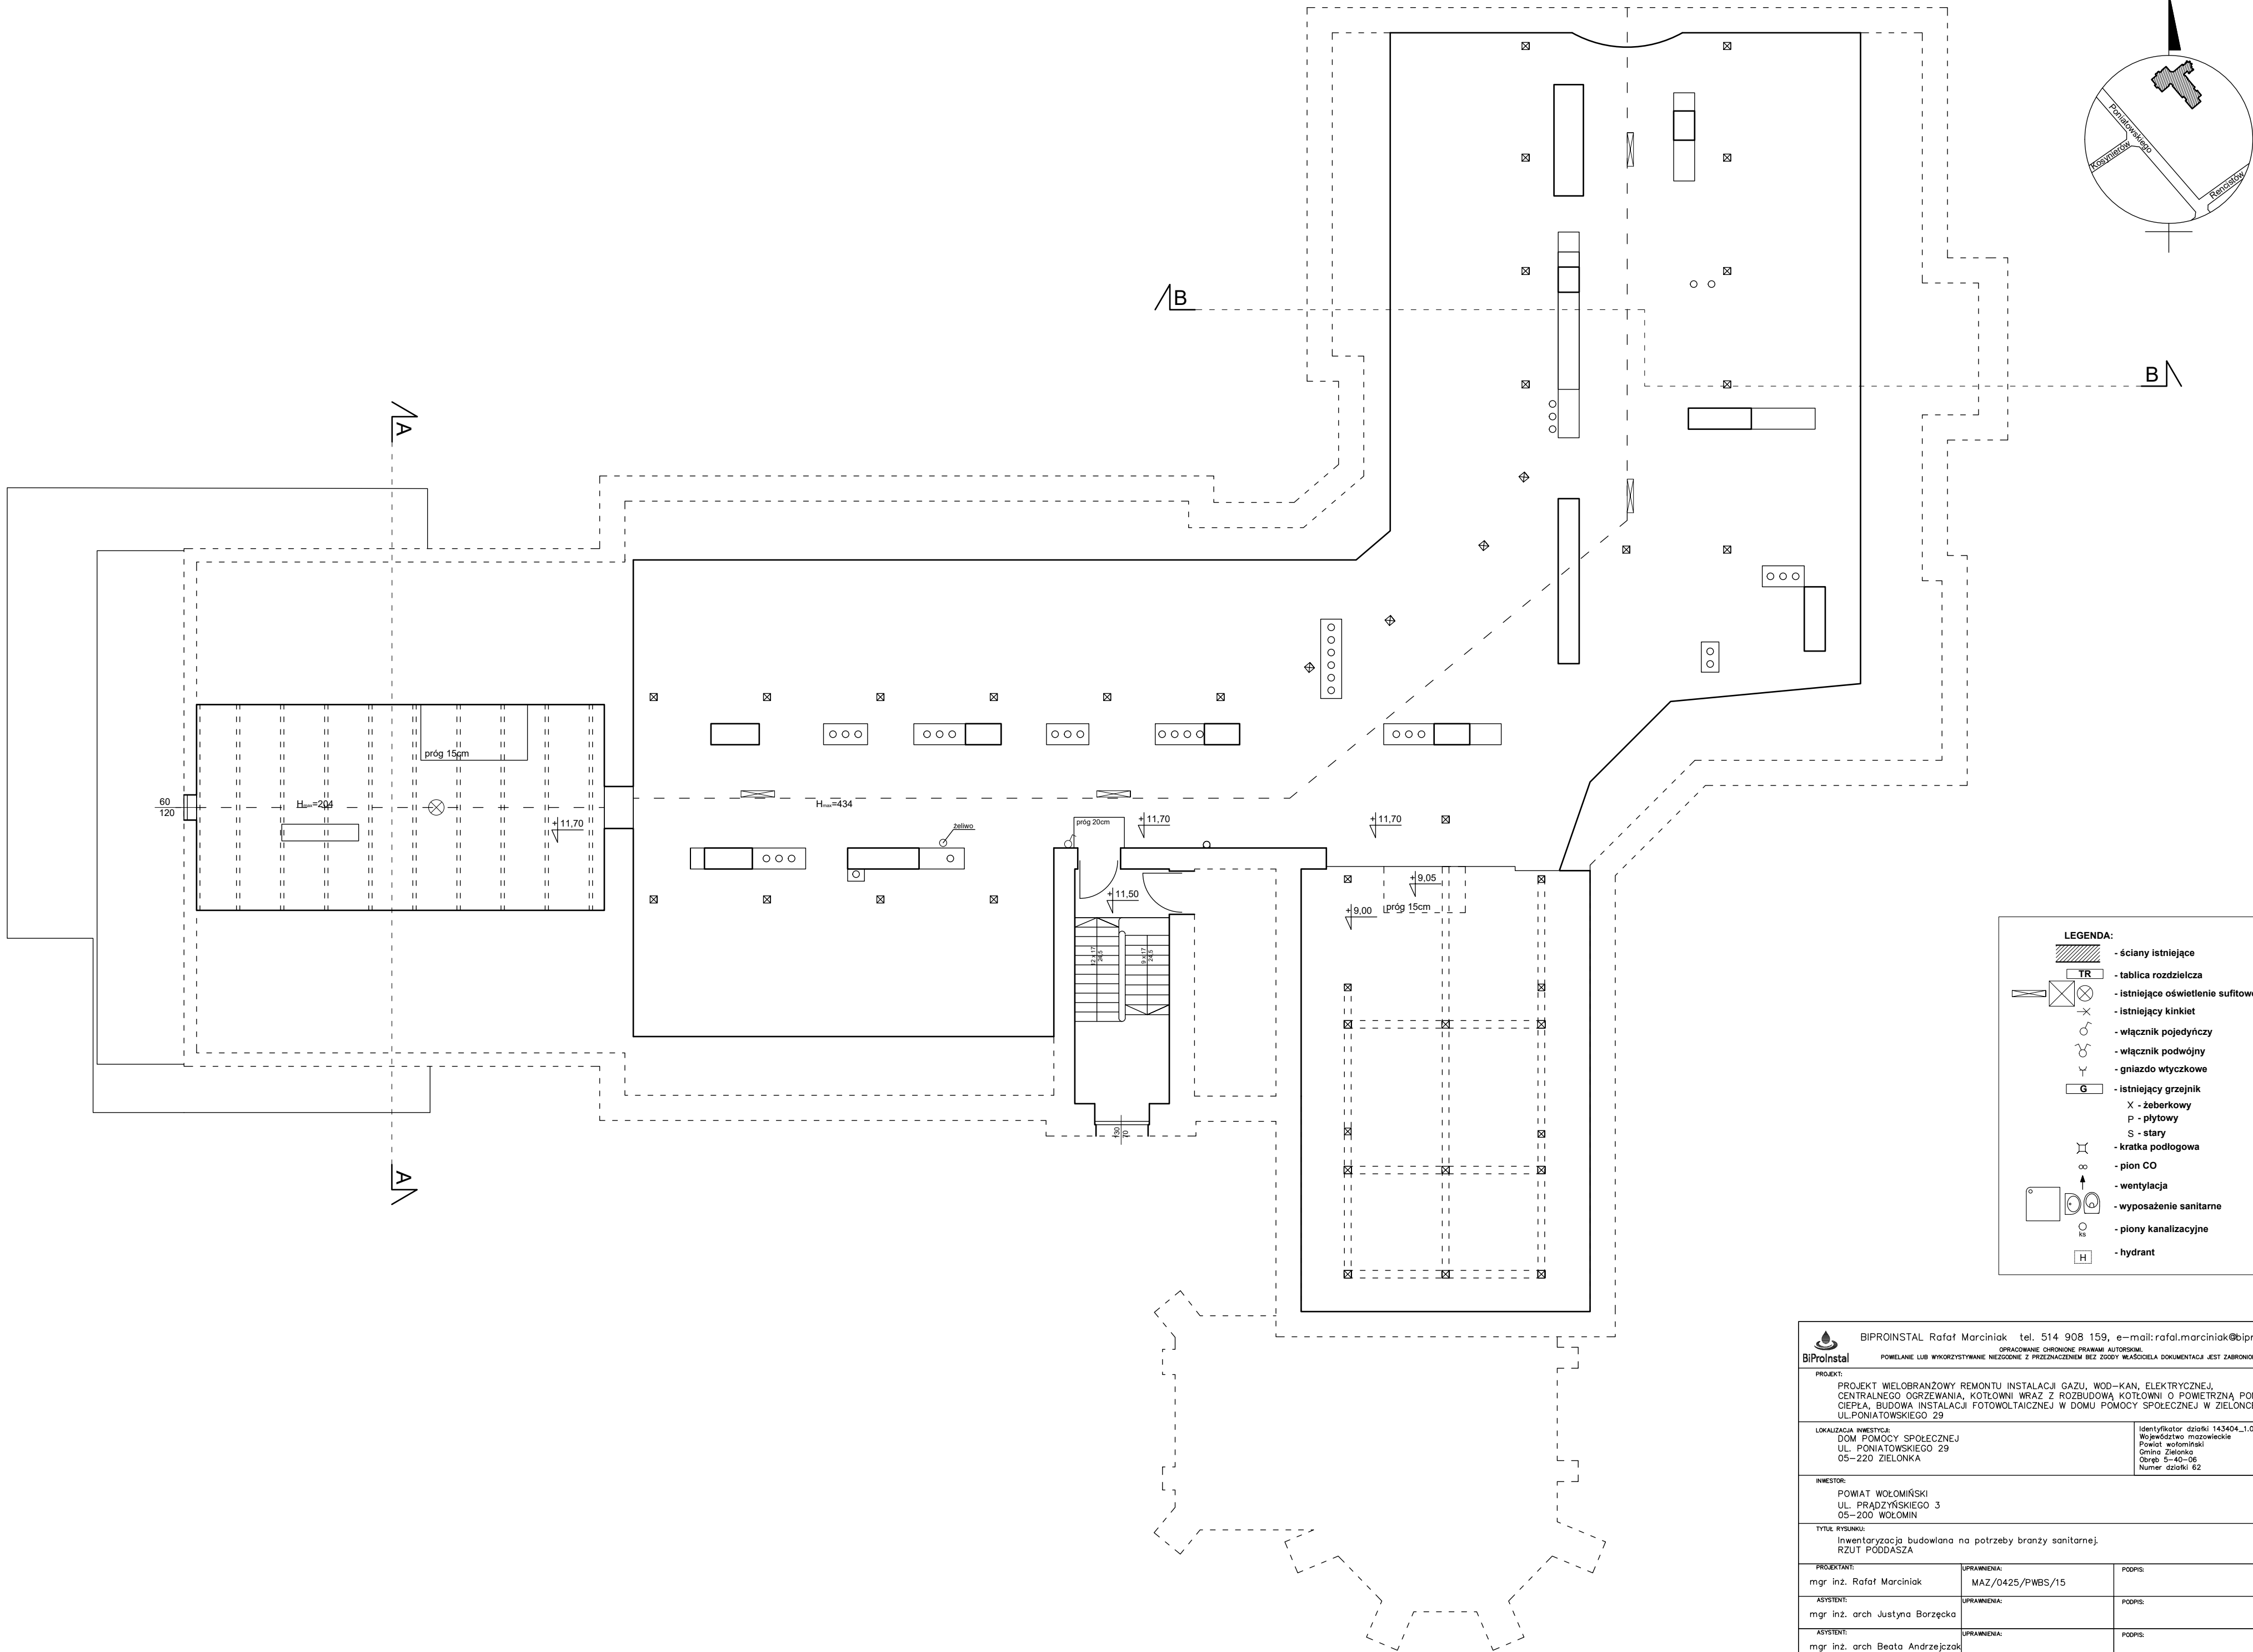

LEGENDA:

- ściany istniejące
- tablica rozdzielcza
- istniejące oświetlenie sufitowe
- istniejący kinkiet
- włącznik pojedynczy
- włącznik podwójny
- gniazdo wtyczkowe
- istniejący grzejnik
- X - żeberkowy
- P - płytowy
- S - stary
- kratka podłogowa
- pion CO
- wentylacja
- wyposażenie sanitarne
- piony kanalizacyjne
- hydrant



BIPROINSTAL

Rafał Marciński tel. 514 908 159, e-mail: rafal.marciński@biproinstal.pl

OPRACOWANIE CHRONIONE PRAWAMI AUTORSKIMI.

POWIELANIE LUB WYKORZYSTYWANIE NIEZGODNE Z PRZEZNACZENIEM BEZ ZGODY WŁAŚCICIELA DOKUMENTACJA JEST ZABRONIONE.

PROJEKT:

PROJEKT WIELOBRANŻOWY REMONTU INSTALACJI GAZU, WOD-KAN, ELEKTRYCZNEJ, CENTRALNEGO OGRZEWANIA, KOTŁOWNI WRAZ Z ROZBUDOWĄ KOTŁOWNI O POWETRZNĄ POMPE CIEPŁA, BUDOWA INSTALACJI FOTOWOLTAEICZNEJ W DOMU POMOCY SPOŁECZNEJ W ZIELONCE, UL.PONIAŹOWSKIEGO 29

LOKALIZACJA INWESTYCJI:

DOM POMOCY SPOŁECZNEJ
UL. PONIAŹOWSKIEGO 29
05-220 ZIELONKA

INWESTOR:

POWIAT WOŁOMIŃSKI
UL. PRĄDZYŃSKIEGO 3
05-200 WOŁOMIN

TYTUŁ RYSUNKU:

Inwentaryzacja budowlana na potrzeby branży sanitarnej.
RZUT PODDASZA

PROJEKTANT:

mgr inż. Rafał Marciński

UPRAWNIENIA:

MAZ/0425/P/WBS/15

PODPIS:

ASYSTENT:

mgr inż. arch Justyna Borzęcka

UPRAWNIENIA:

PODPIS:

ASYSTENT:

mgr inż. arch Beata Andrzejczak

UPRAWNIENIA:

PODPIS:

BRANŻA:

ARCH-BUD

FAZA:

INW

SKALA:

1:100

DATA:

04.2024

ROZMIAR ARKUSZA:

594X420

NR RYSUNKU:

A05

STRONA: