

S1 – ŚCIANA ZEWNĘTRZNA	
TYNK CEMENTOWO – WAPIENNY	
ST. BŁOCZEK GAZOBETONOWY	30,0cm
STN. STYROPAN	10,0cm
STYROPAN EPS A=0,035	10,0cm
TYNK AKRYLOWY	

S2 – ŚCIANA WEWNĘTRZNA	
TYNK CEMENTOWO – WAPIENNY /PŁYTKI ŚCIENNE	
BOCZEK WAP –PŁASKOWY SILKA	8,0cm
TYNK CEMENTOWO – WAPIENNY /PŁYTKI ŚCIENNE	

ZESTAWIENIE POMIESZCZEN		POWIERZCHNIA
NR POM.	POMIESZCZENIE	
0/01	WIATROCIAP	4,50 m ²
0/02	KOMUNIKACJA SZALNIA	20,33 m ²
0/03	POM. SOCJALNE	7,08 m ²
0/04	ARCHIWUM	3,64 m ²
0/05	WC PRACOWNIKÓW	1,42 m ²
0/06	PREDSIONEK WC	1,52 m ²
0/07	POM. TECHNICZNE (KOTŁOWNIA)	4,71 m ²
0/08	POM. POMOCNICZE	8,40 m ²
0/09	(PRZYGOTOWANIE POSILKÓW)	5,20 m ²
0/10	POM POMOCNICZE (ZAMYWALNIA)	47,12 m ²
0/11	SALA POBYTU LAZIENKA	12,73 m ²
POWIERZCHNIA ZABUDOWY 146,93 m ²		116,65 m ²

LEGENDA:

PI – zawór do wc

PIS – zawór do pisuaru

Zc – zawór czerpialny

Ø90/2 WZ – woda zimna

Ø90/2 WC – woda ciepła


16*2 – rura PE-X/AL/PE-X 16x2,0 mm

20*2 – rura PE-X/AL/PE-X 20x2,0 mm

25*3 – rura PE-X/AL/PE-X 25x3,0 mm


32*3 – rura PE-X/AL/PE-X 32x3,0 mm

szczegóół"A"

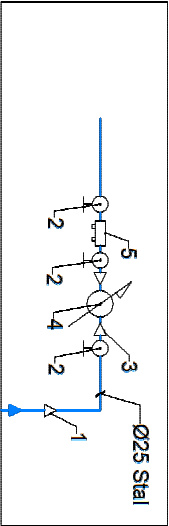

ZESTAW WODOMIERZOWY MONTOWANY NA H=1,0m:

1. Złączka przejściowa PE/STAL Ø90/25
2. Zawór kulowy Ø25mm
3. Redukcja Ø25/20mm
4. Wodomierz ze zdalnym odczytem Ø15mm
5. Zawór antyskażeniowy Ø25mm

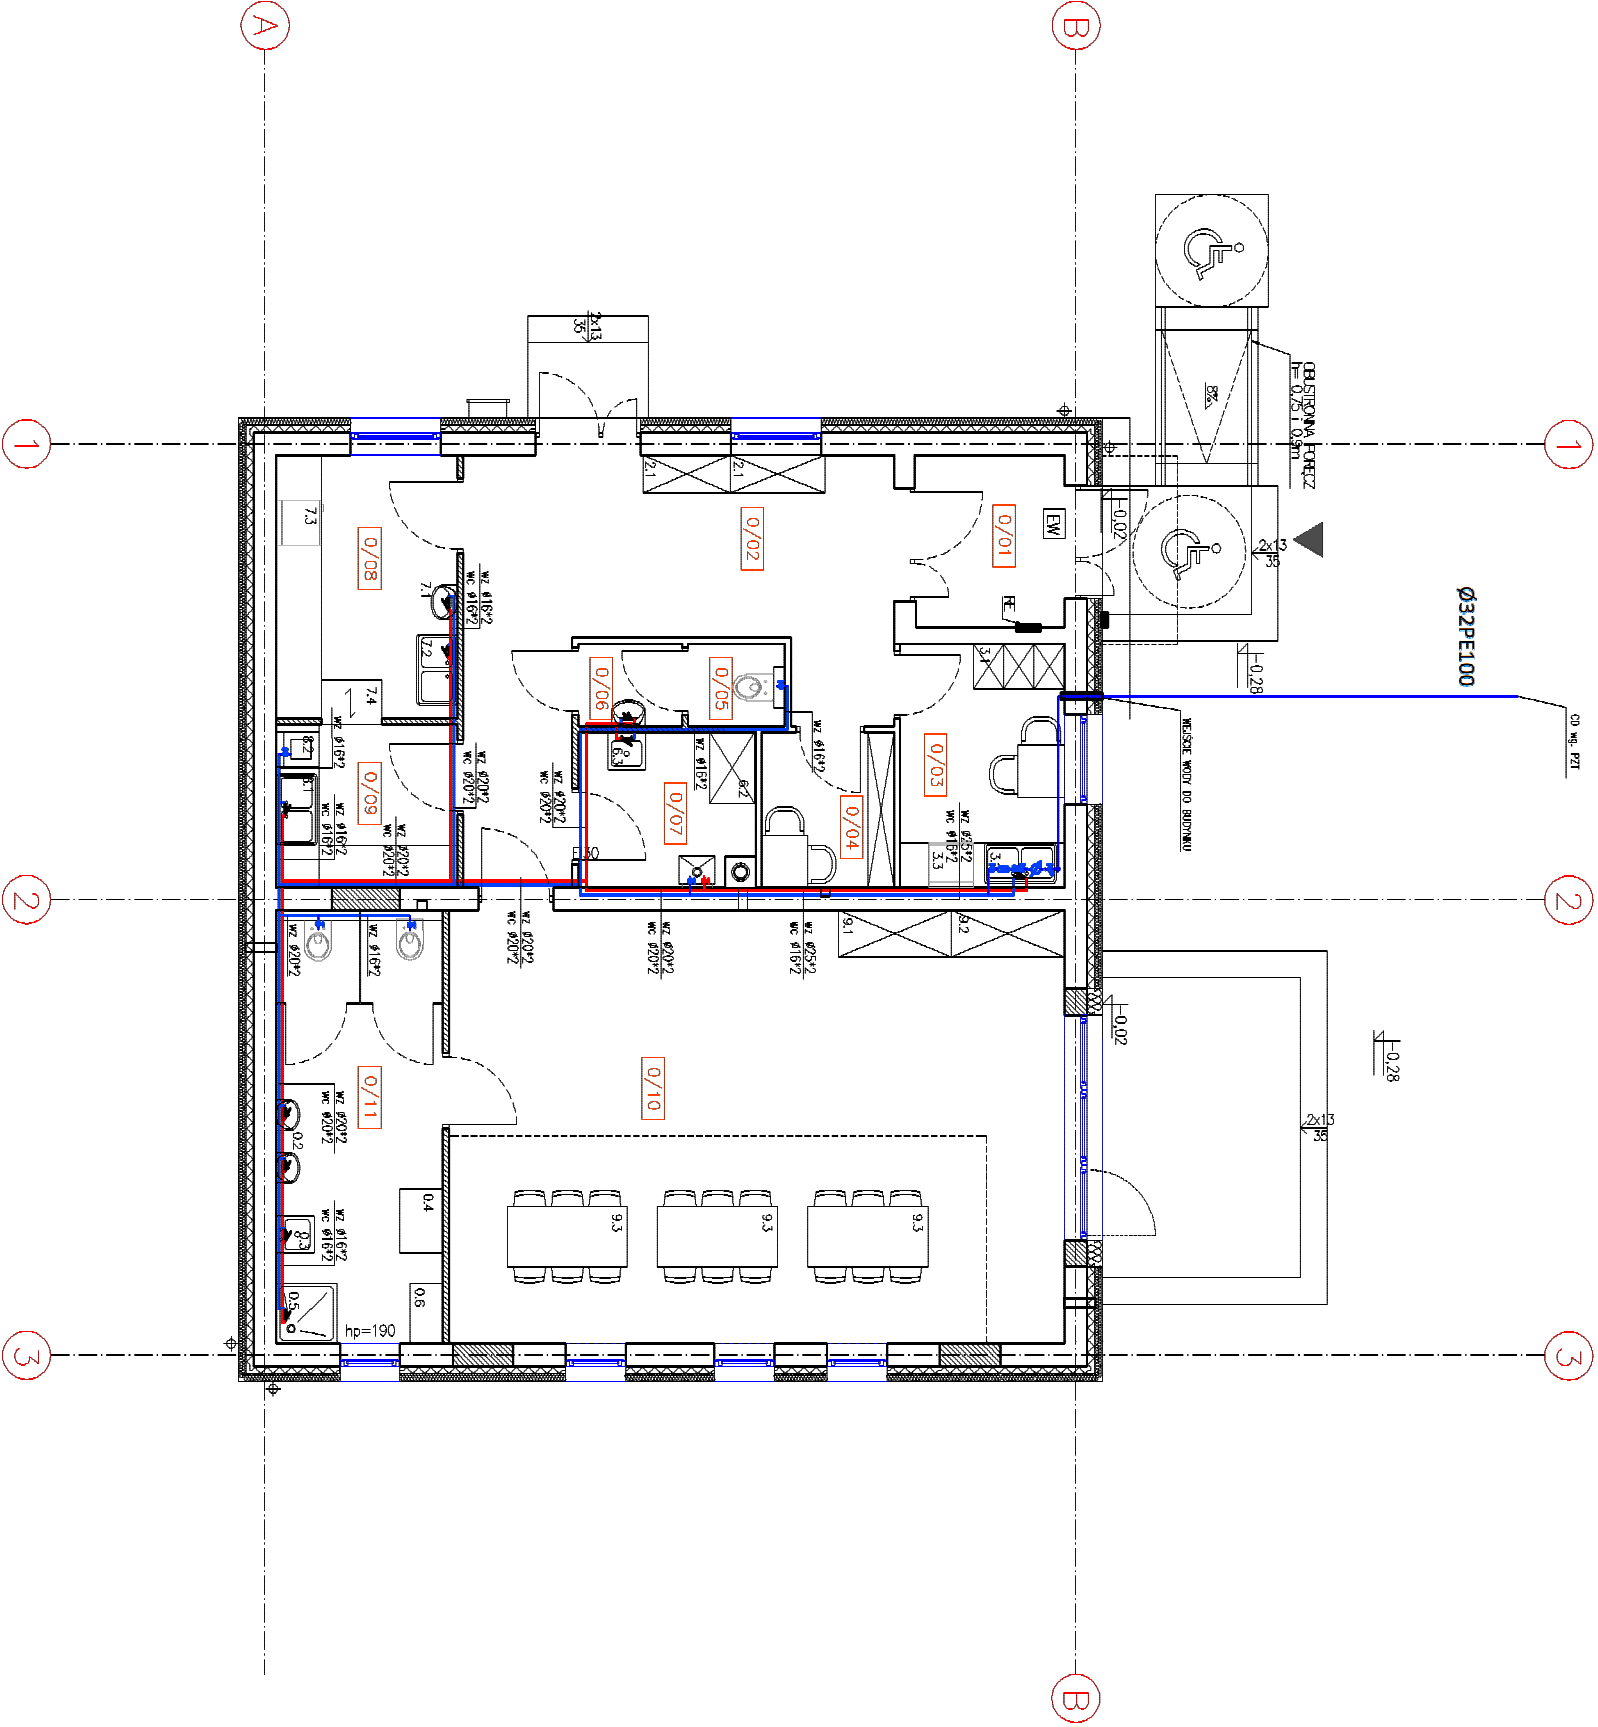

JEDNOSTKA PROJEKTOWA:	PRACOWNIA GEODEZYJNO - PROJEKTOWA	INWESTOR:
NAZWA INWESTYCJI:	PRZEBUDOWA BUDYNKU REMIZY STRAŻACKIEJ WRAZ ZE ZMIANĄ SPOSOBU UŻYTKOWANIA NA BUDYNEK BEDACY KLUBEM MALUCHA WRAZ Z INFRASTRUKTURĄ TECHNICZNĄ	GMINA OLSZANKA OLSZANKA 16 49-332 OLSZANKA
LOKALIZACJA:	KRZYŻOWICE, DZ. NR 345, JEDN. EWID. OLSZANKA, ID: 160106_2.0949.345	DATA: 24.06.2025r.
NAZWA RYSUNKU:	RZUT PARTERU-INSTALACJA WZ I CWU	skala 1:100 NR RYSUNKU
PROJEKTANT:	mgr inż. Piotr Piotrowski	PROJEKT
/ARCHITECTURA/	upr. nr OPL/1819/PBS/18	
SPRAWDZAJĄCY:	/ARCHITECTURA/	S_02