


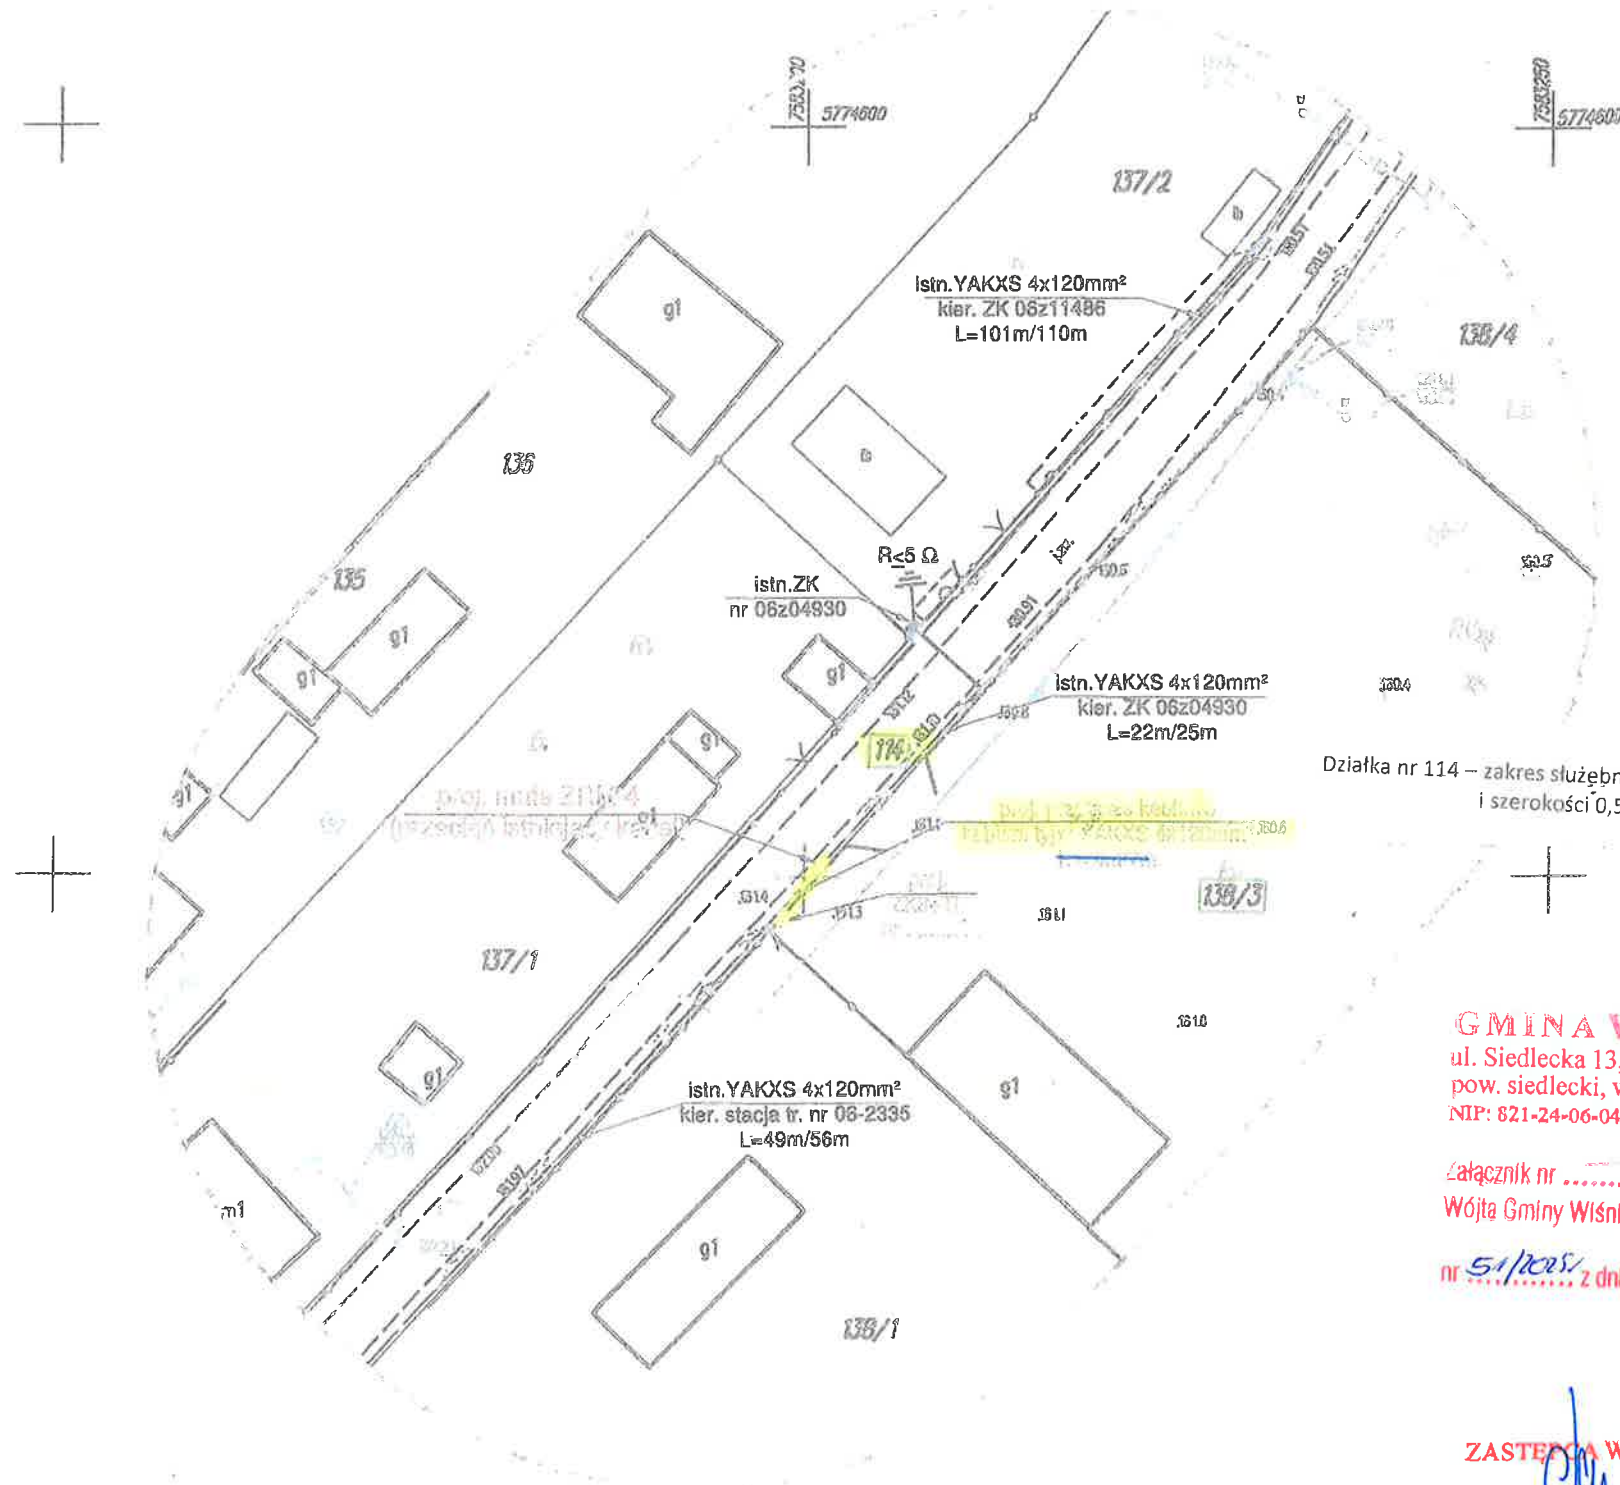

Działka nr 114 – zakres służebności ograniczał się będzie do pasa gruntu o długości 4m i szerokości 0,5m wzdłuż przebiegu przyłącza kablowego nN

GMINA WIŚNIEW
ul. Siedlecka 13, 08-112 Wiśniew
pow. siedlecki, woj. mazowieckie
NIP: 821-24-06-047 REG: 711582629

załącznik nr do Zarządzenia
Wójta Gminy Wiśniew

nr 51/2025 z dnia 27.04.2025

ZASTĘPCA WÓJTA
Marta Maciejewska

MAPA DO CELÓW PROJEKTOWYCH

Identyfikator zgłoszenia przez		G.6646.337.2025
Miejscowość		Lipniak
Jednostka ewidencyjna	identyfikator nazwa	142611_2 Wiśniew
Obwód ewidencyjny	identyfikator nazwa działka nr	142611_2.0011 Lipniak 138/3
Powiat		siedlecki
Województwo		mazowieckie
Skala mapy		1:500
Nazwa układu współrzędnych	prostokątnych płaskich wysokości	2009/7 PL-EVRF2007-NH
Oznaczenie granic obszaru, który był przedmiotem aktualizacji		kolor czerwony
Data opracowania mapy		03.02.2025 r.
Kierownik prac:		
BEUDATA OPIKARSTWO Zakład Geodezyjny i Kartograficzny ul. Jankowskiego 20 08-110 Siedlce		
Oświadczam, że sporządzone ~~mapy~~ do celów projektowych uzyskały pozytywny wynik weryfikacji Starosty Siedleckiego w Powiatowym Ośrodku Dokumentacji Geodezyjnej i Kartograficznej w Siedlcach.		
PROTOKOŁ Nr	G.6646.337.2025	z dnia 2025.02.27
Jestem świadomy odpowiedzialności karnej za złożenie fałszywego oświadczenia.		
Wykonawca prac:		
BUREAU USŁUG GEODEZYJNYCH (KARTOGRAFICZNYCH) GEO-ZET Zakład Geodezyjny i Kartograficzny 08-110 Siedlce, ul. Jankowskiego 20 t./fax (25) 644-34-18, kom. 0 604 552-118 NIP: 821-117-18-30, REG 710005630		

[Signature]
Rejon Energetyczny Siedlec
Dyrektor Rejonu
Sebastian Żuk

zasilanie ST. "LIPNIAK" nr 06-2335
obwód nr 3
System sieci nN - TN-C

UKŁAD SIECI TN-C
Ochrona przeciwporażeniowa
-izolacja części czynnych
-obudowa II klasy izolacji

ALSTOM S.A.
ALSTOM Zjednoczonych
7P lok. U-51
04-036 Warszawa
tel. (22) 400-74-65

PGE Dystrybucja Spółka Akcyjna
20-340 Lublin, ul. Garbarska 21A

obiekt: Przyłącze kablowe YAKXS 4x120mm²
adres: Lipniak gm. Wiśniew

projekt: ELEKTRYCZNY
nazwa rys.: Projekt zagospodarowania terenu

projektował:	nazwisko mgr inż. M. Kurczak	nr uprawnień MAZ/0170/PWOE/04	podpis	data 03.2025	skala 1:500	nr rys. E-1
opracował:						