


Nie wyklucza się istnienia w terenie innych nie wskazanych na niniejszej mapie urządzeń podziemnych, które nie były zgłoszone do inwentaryzacji, lub o których brak jest informacji branżowych.

Województwo: śląskie
Powiat: pszczyński
Jednostka ewidencyjna: 241002_2, Kobiór
Obręb: 0001, Kobiór

MAPA ZASADNICZA
SKALA 1:500

Sekcje mapy: 6.125.29.06.4.4

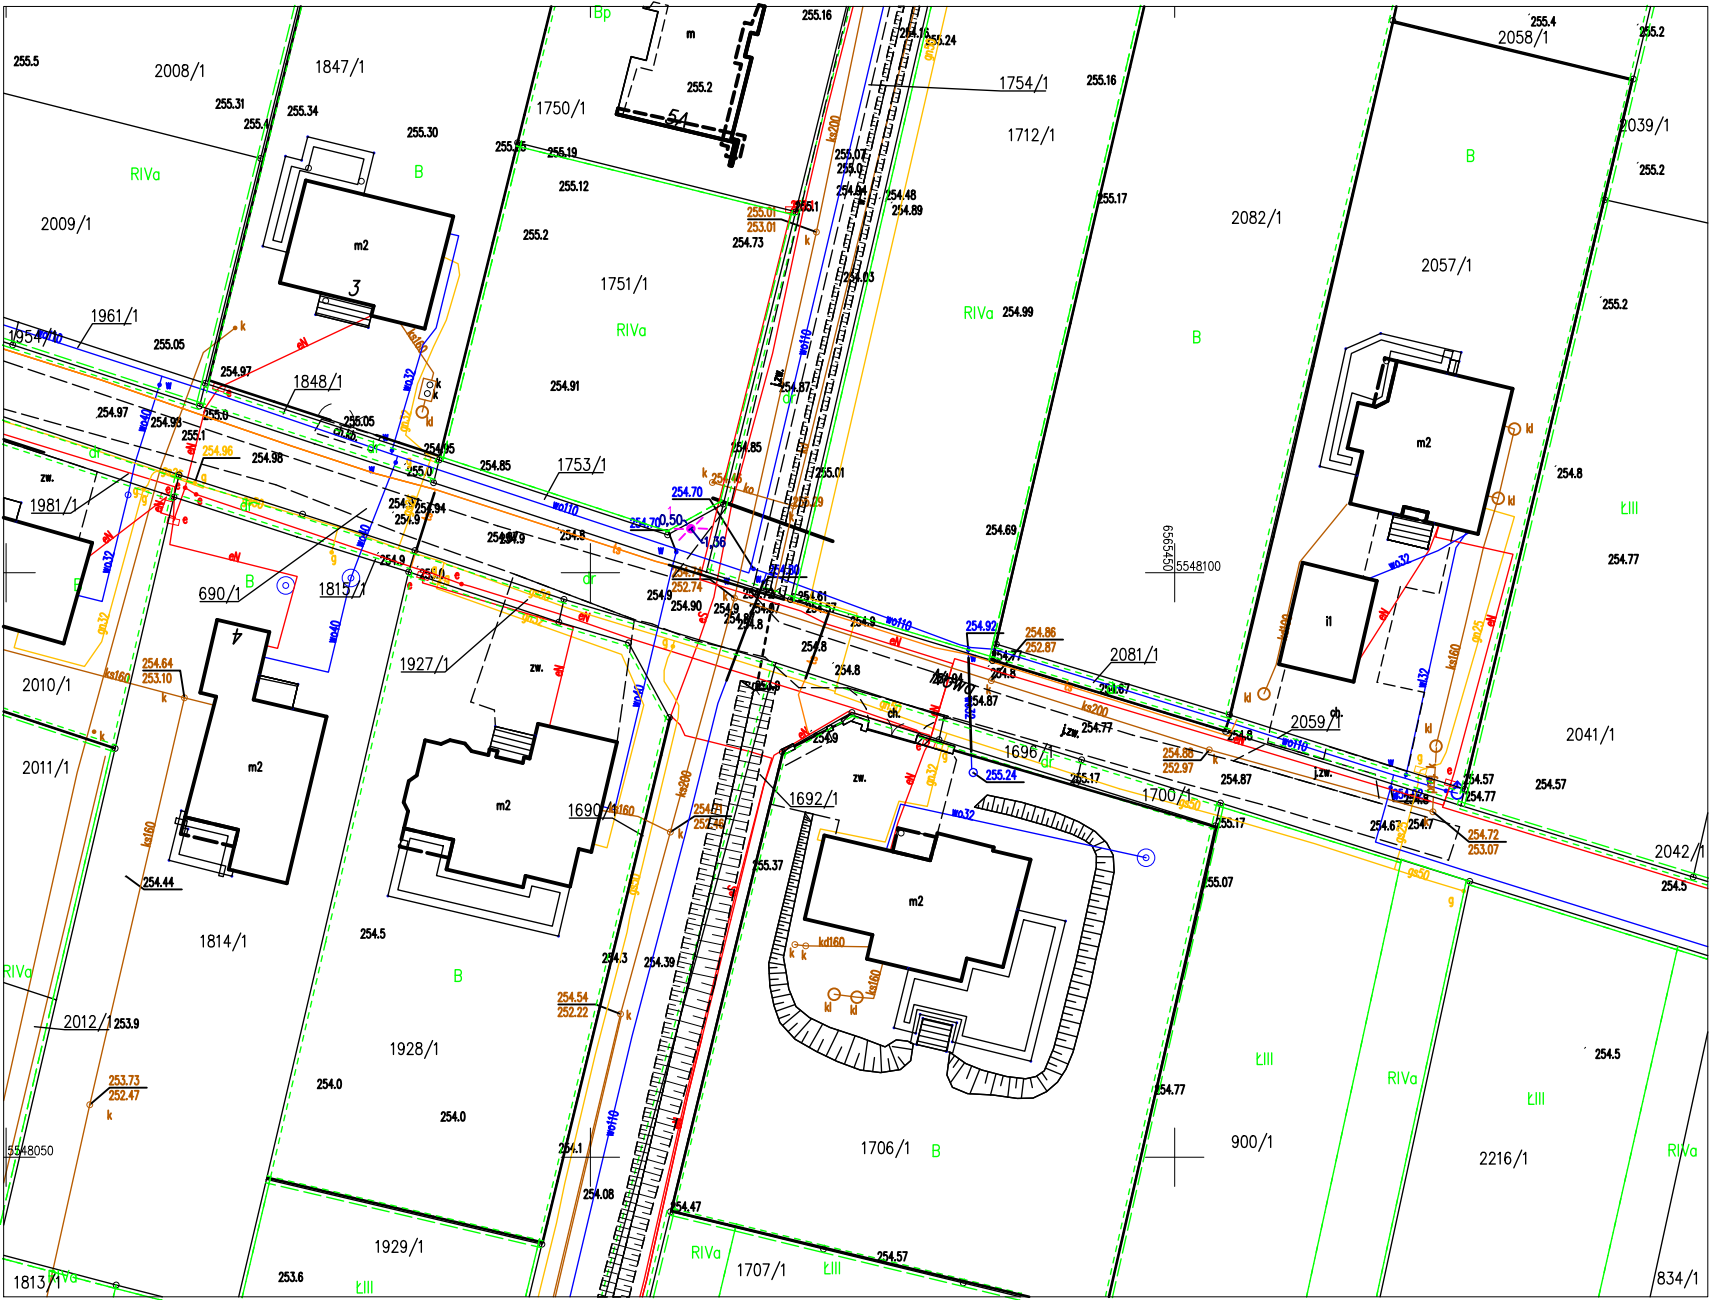

numer zlecenia: GN.6642.71.2025.XXXV
Nazwa organu prowadzącego państwową starosta pszczyński
zasób geodezyjny i kartograficzny
Identyfikator ewidencyjny: P.2410.2014.5
materiału zasobu: mapa zasadnicza
Nazwa materiału zasobu: mapa zasadnicza
Data wykonania kopii: 2025.01.13
materiału zasobu:
Dokument został podpisany, aby go zweryfikować należy użyć oprogramowania do weryfikacji podpisu
Dokument podpisany elektronicznie

Współrzędne posadowienia latarni:

1. Y=6565408,60
X=5548103,77

LEGENDA:

Sieci istniejące

- w80 sieć wodociągowa
sieć napowietrzna
kabel eWNB
kanalizacja sanitarna
punkt oświetleniowy
t kable teletechniczne
eANN kable elektroenergetyczne
g80 sieć gazowa

Pszczyzna dn. 13.01.2025
Sporządził(a) wydruk: Ewa Pilewska

Inwestycja:		Skala:	Uwagi:	
Przebudowa drogi w zakresie oświetlenia ulicznego – autonomicznie lampy uliczne led zasilane modułami fotowoltaicznymi Kobiór, ul. Nowa		1:500	Nazwa pliku:	
Inwestor:		ZEAZ Dorota Fojcik		
Gmina Kobiór		44 – 200 Rybnik, ul.Dzikiej R6ży 42		
43–210 Kobiór, ul. Kobiórska 5		tel.601506928		
		e-mail:zeaz@ka.home.pl		
Zespół projektowy:	Podpis	Nr upr.	Nazwa rysunku:	
Jerzy Fojcik		118/90 su/42/2004/91	Palan z gospodarowania	
			Numer rysunku:	Data:
				Grudziez? 2024