


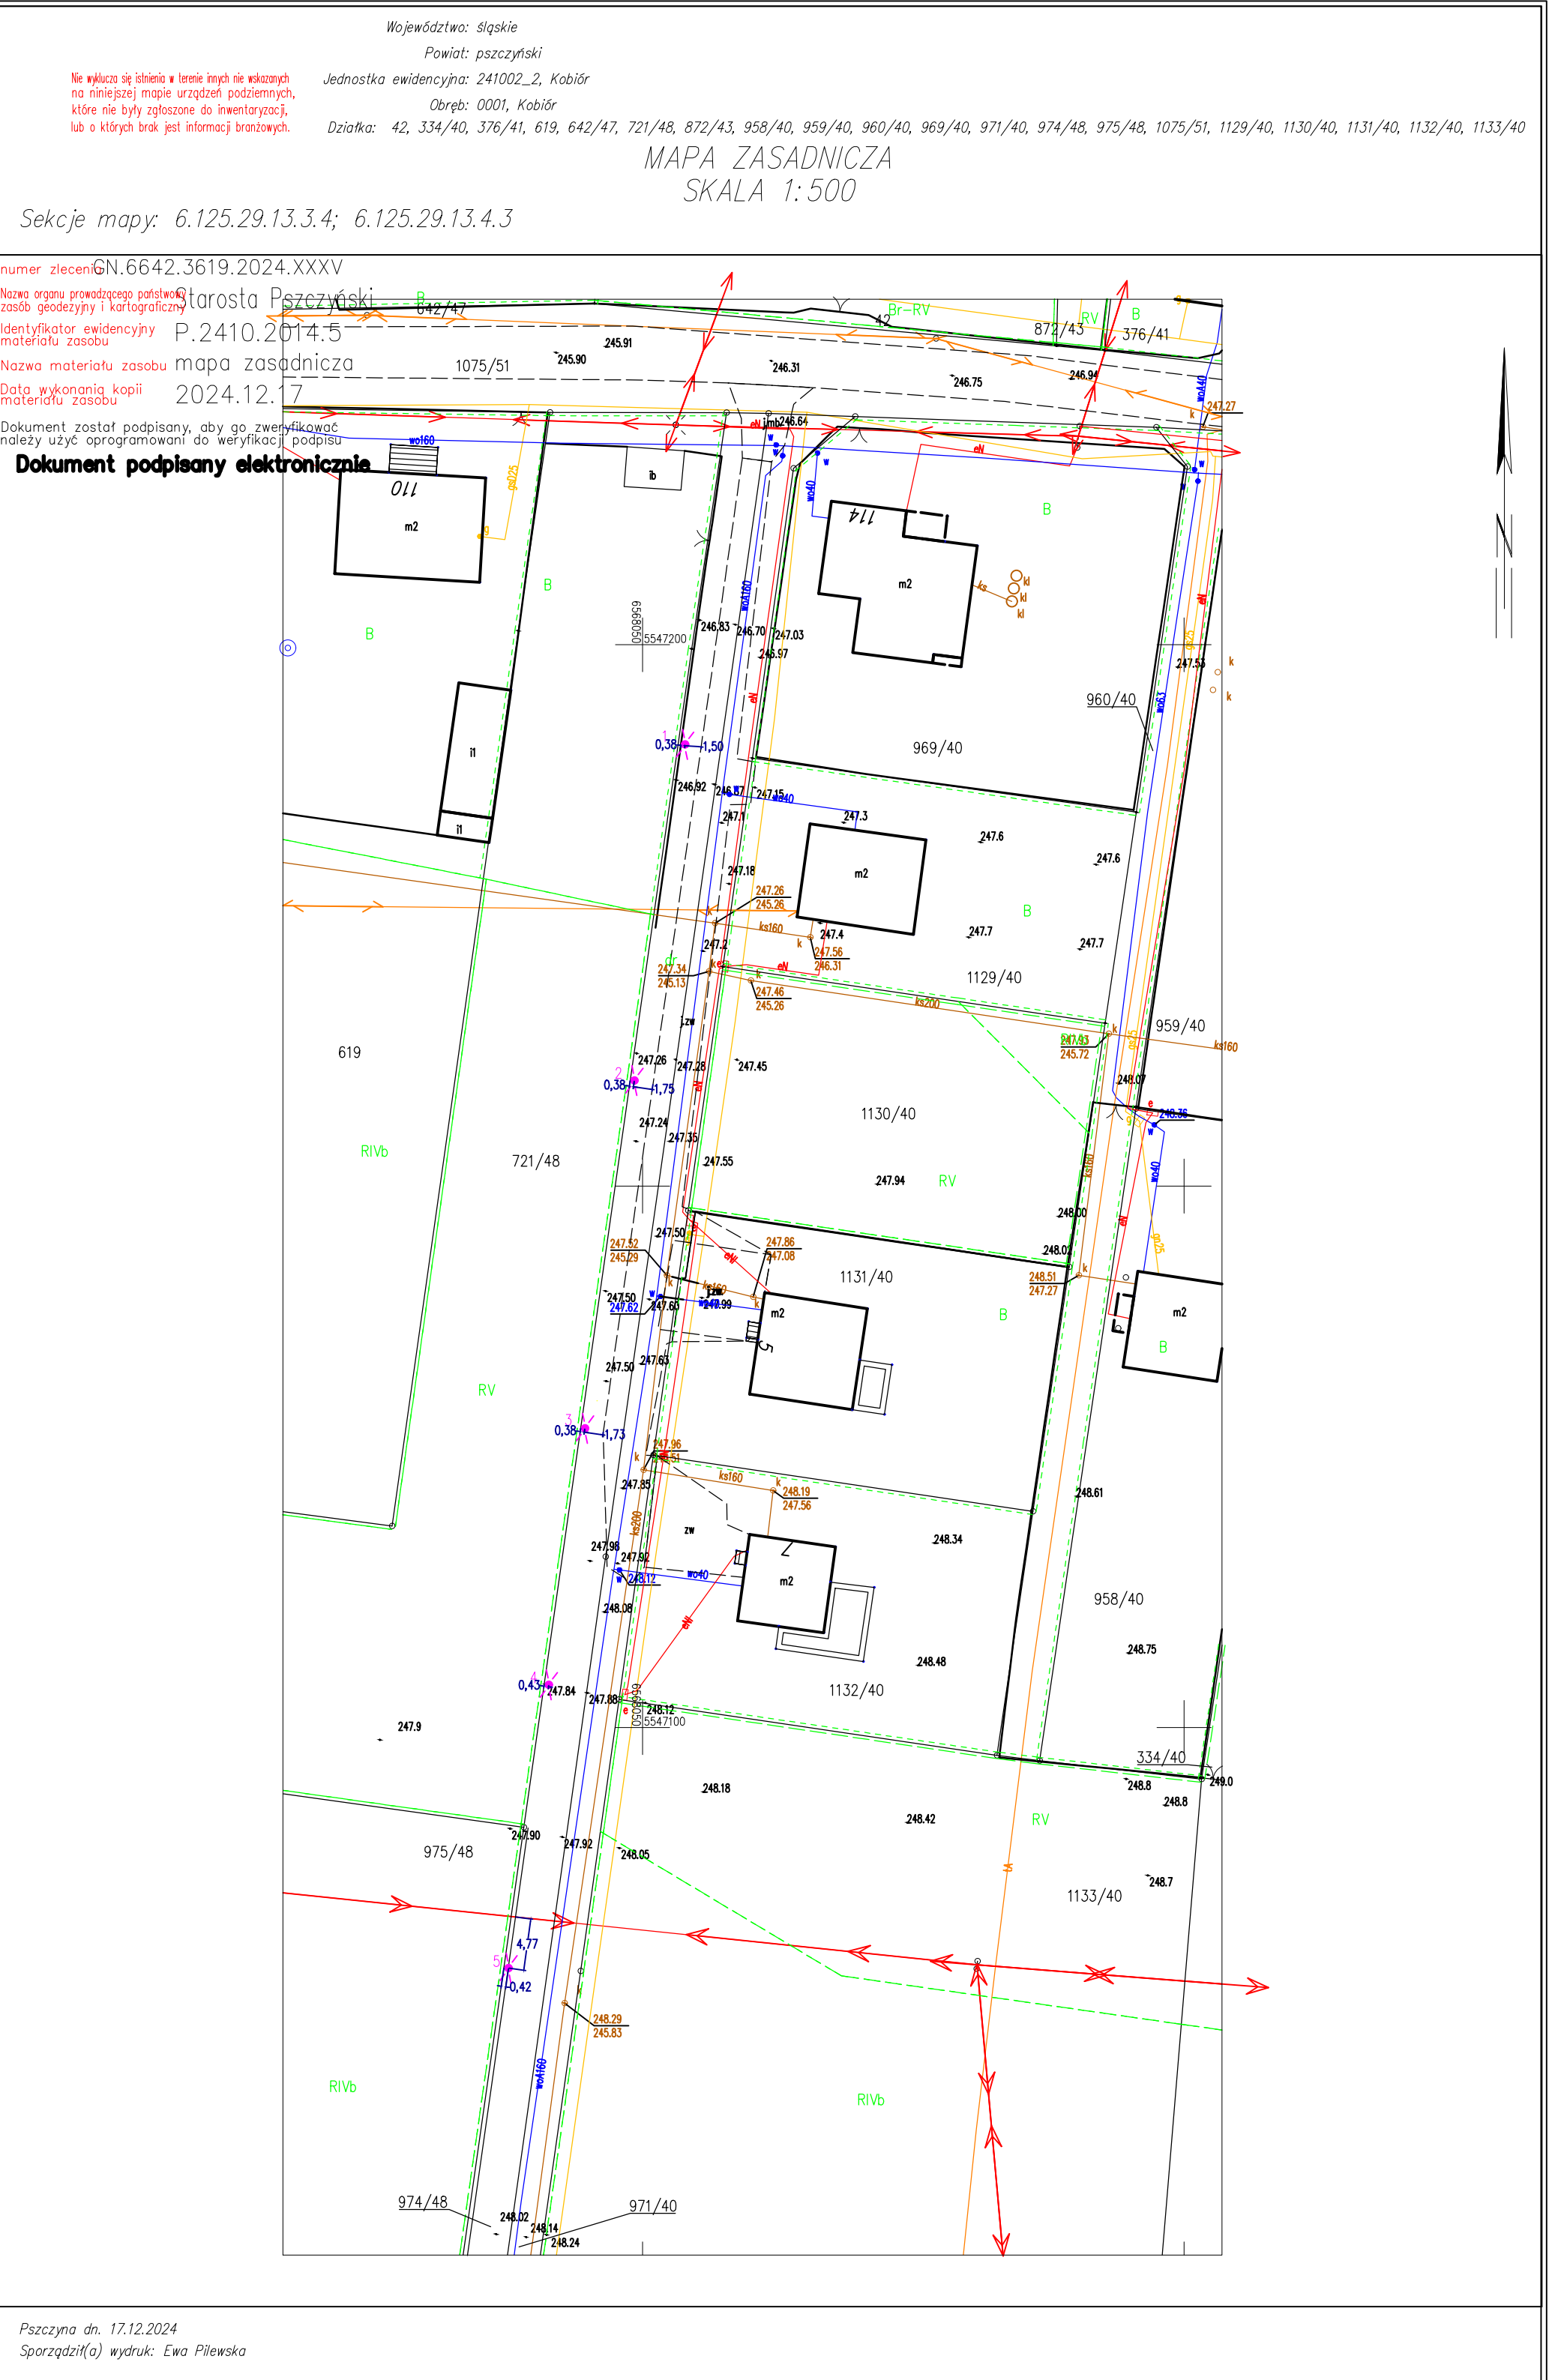

Współrzędne posadowienia latarni:

- Y=6568053,91
X=5547190,79
- Y=6568049,23
X=5547159,75
- Y=6568044,67
X=5547127,63
- Y=6568041,33
X=5547103,94
- Y=6568037,61
X=5547077,78

LEGENDA:

Projektowana latarnia fotowoltaiczna

LEGENDA:

Sieci istniejące

- | | | | |
|-------|-----------------------|------|---------------------------|
| w80 | siec wodociągowa | t | kable teletechniczne |
| eWNB | siec napowietrzna | eANN | kable elektroenergetyczne |
| ks200 | kabel eWNB | g80 | siec gazowa |
| | kanalizacja sanitarna | | |

Investycja: Przebudowa drogi w zakresie oświetlenia ulicznego –autonomiczna lampa uliczna led zasilana modułami fotowoltaicznymi Kobiór, ul. Zagrodnik	Skala: 1:500	Uwagi: Nazwa pliku:
Investor: Gmina Kobiór 43–210 Kobiór, ul. Kobiórska 5	ZEAZ Dorota Fojcik 44 – 200 Rybnik, ul.Dzikiej R6zy 42 tel.601506928 e-mail:zeaz@ka.home.pl	
Zespół projektowy: Jerzy Fojcik	Podpis	Nr. upr. 118/90 SA/K/2006/01
Nazwa rysunku: Palan zgosporodarowania		Numer rysunku:
		Data: Grudzien 2024