


Nie wyklucza się istnienia w terenie innych nie wskazanych na niniejszej mapie urządzeń podziemnych, które nie były zgłoszone do inwentaryzacji, lub o których brak jest informacji branżowych.

MAPA ZASADNICZA  
SKALA 1:500

Sekcje mapy: 6.125.29.12.4.4

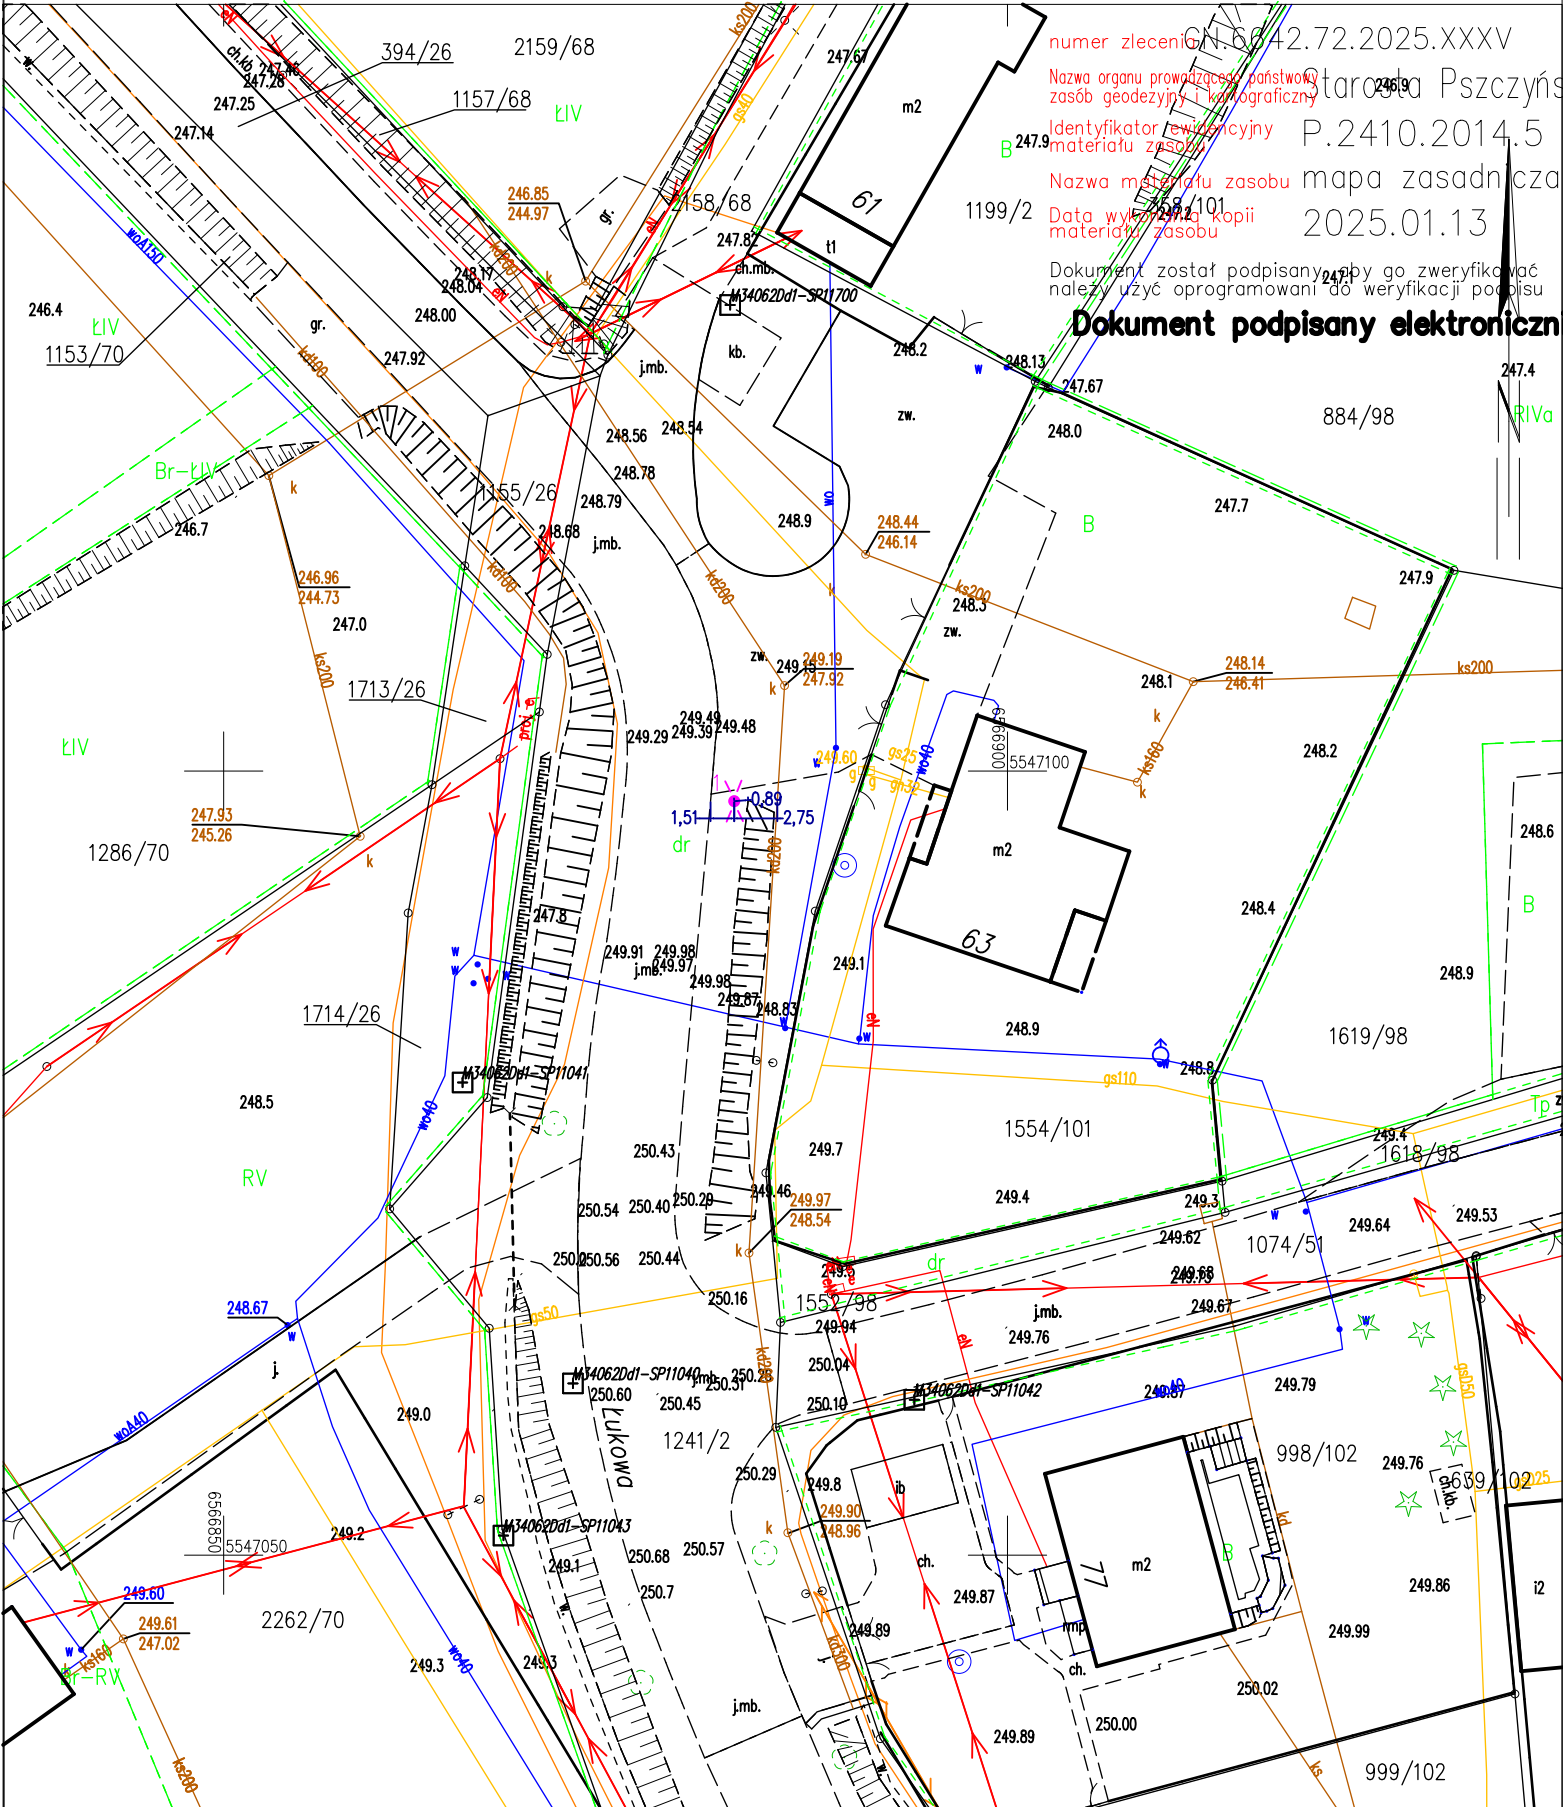

numer zlecenia: 6842.72.2025.XXXV  
Nazwa organu prowadzącego państwową  
zespół geodezyjny i kartograficzny  
Identyfikator ewidencyjny: P.2410.2014.5  
Nazwa materiału zasobu: mapa zasadnicza  
Data wydania kopii: 2025.01.13  
materiału zasobu

Dokument został podpisany elektronicznie  
należy użyć oprogramowania do weryfikacji podpisu

Dokument podpisany elektronicznie

Współrzędne posadowienia latarni:

Y=6566882,57  
X=5547098,08

LEGENDA:

Sieci istniejące

- w80 — sieć wodociągowa
- sieć napowietrzna
- eWNB — kabel eWNB
- ks200 — kanalizacja sanitarna
- punkt oświetleniowy
- t — kable teletechniczne
- eANN — kable elektroenergetyczne
- g80 — sieć gazowa

|                                                                                                                                                                  |        |                         |                                                                                                      |                        |
|------------------------------------------------------------------------------------------------------------------------------------------------------------------|--------|-------------------------|------------------------------------------------------------------------------------------------------|------------------------|
| Inwestycja:<br>Przebudowa drogi w zakresie oświetlenia ulicznego<br>—autonomiczna lampy uliczne led.zasilana<br>modułami fotowoltaiicznymi<br>Kobiór, ul. ?ukowa |        |                         | Skala:<br>1:500                                                                                      | Uwagi:<br>Nazwa pliku: |
| Inwestor:<br>Gmina Kobiór<br>43–210 Kobiór, ul. Kobiórska 5                                                                                                      |        |                         | ZEAZ Dorota Fojcik<br>44 – 200 Rybnik, ul.Dzikiej Rózy 42<br>tel.601506928<br>e-mail:zeaz@ka.home.pl |                        |
| Zespół projektowy:                                                                                                                                               | Podpis | Nr upr.                 | Nazwa<br>rysunku: Palan zgospodarowania                                                              |                        |
| Jerzy Fojcik                                                                                                                                                     |        | 118/90<br>suk/e/2560/01 | Numer<br>rysunku: ....                                                                               |                        |
|                                                                                                                                                                  |        |                         | Data:<br>Grudzie? 2024                                                                               |                        |