

Województwo: świętokrzyskie
Powiat: ostrowiecki
Gmina: Bodzechów
Jedn. Ewid.: 260703_2 Bodzechów
Obręb: 260703_2.0015 Mychów Kolonia
Działki: 181, 182/1, 183/3, 183/4, 192/2, 212/1, 314/2, 334, 92
Nr kancelaryjny zgl.: GK-III.6640.2042.2023

MAPA DO CELÓW PROJEKTOWYCH
SIECI UZBROJENIA TERENU

Aktualna na dzień 19.12.2023 r.

Mychów Kolonia
skala 1:500

Granice działek i użytków przyjęto na podstawie materiałów ewidencji gruntów. Wykazane na niniejszej mapie granice działek nie zostały przeanalizowane pod kątem dokładności położenia punktów.
Uwaga: Nie wyklucza się istnienia w terenie, niewykazanych na niniejszej mapie innych urządzeń podziemnych, które nie zostały zgłoszone do inwentaryzacji, o których brak jest informacji w PODGiK w Ostrowcu Świętokrzyskim lub w instytucjach branżowych.

Układ współrzędnych geodezyjnych płaskich - 2000-7
Układ wysokościowy PL-EVRF2007-NH



Położenie obszaru
opracowania


Mapę opracował: Krzysztof Stajek

USŁUGI GEODEZYJNO-KARTOGRAFICZNE
"GEOTOP"
KRZYSZTOF STAJEK
27-400 Ostrowiec Św., os. Stawki 51/17
tel. 508 222 272
NIP: 661-198-35-78 REGON: 260099681

GEODETA UPRAWNIONY
Upr. Nr 21405
inż. Krzysztof Stajek
tel. 508 222 272

Oświadczam, że niniejszy dokument został opracowany w wyniku prac geodezyjnych i kartograficznych, których rezultaty zawiera operat techniczny pozytywnie zweryfikowany. Jestem świadomy odpowiedzialności karnej za złożenie fałszywego oświadczenia.

Nr ewidencyjny zgłoszenia prac geodezyjnych	GK-III.6640.2042.2023
Organ Służby Geodezyjnej i Kartograficznej, który otrzymał zgłoszenie prac geodezyjnej	Starosta Ostrowiecki
Wykonawca prac geodezyjnych	Usługi Geodezyjno- Kartograficzne „GEOTOP” Krzysztof Stajek
Imię i nazwisko oraz numer uprawnień zawodowych kierownika prac geodezyjnych	Krzysztof Stajek nr uprawnień zawodowych 21405
Numer oraz datę sporządzenia dokumentu potwierdzającego wynik pozytywnej weryfikacji	GK-III.6640.2042.2023_1 z dnia 03.01.2024 r.

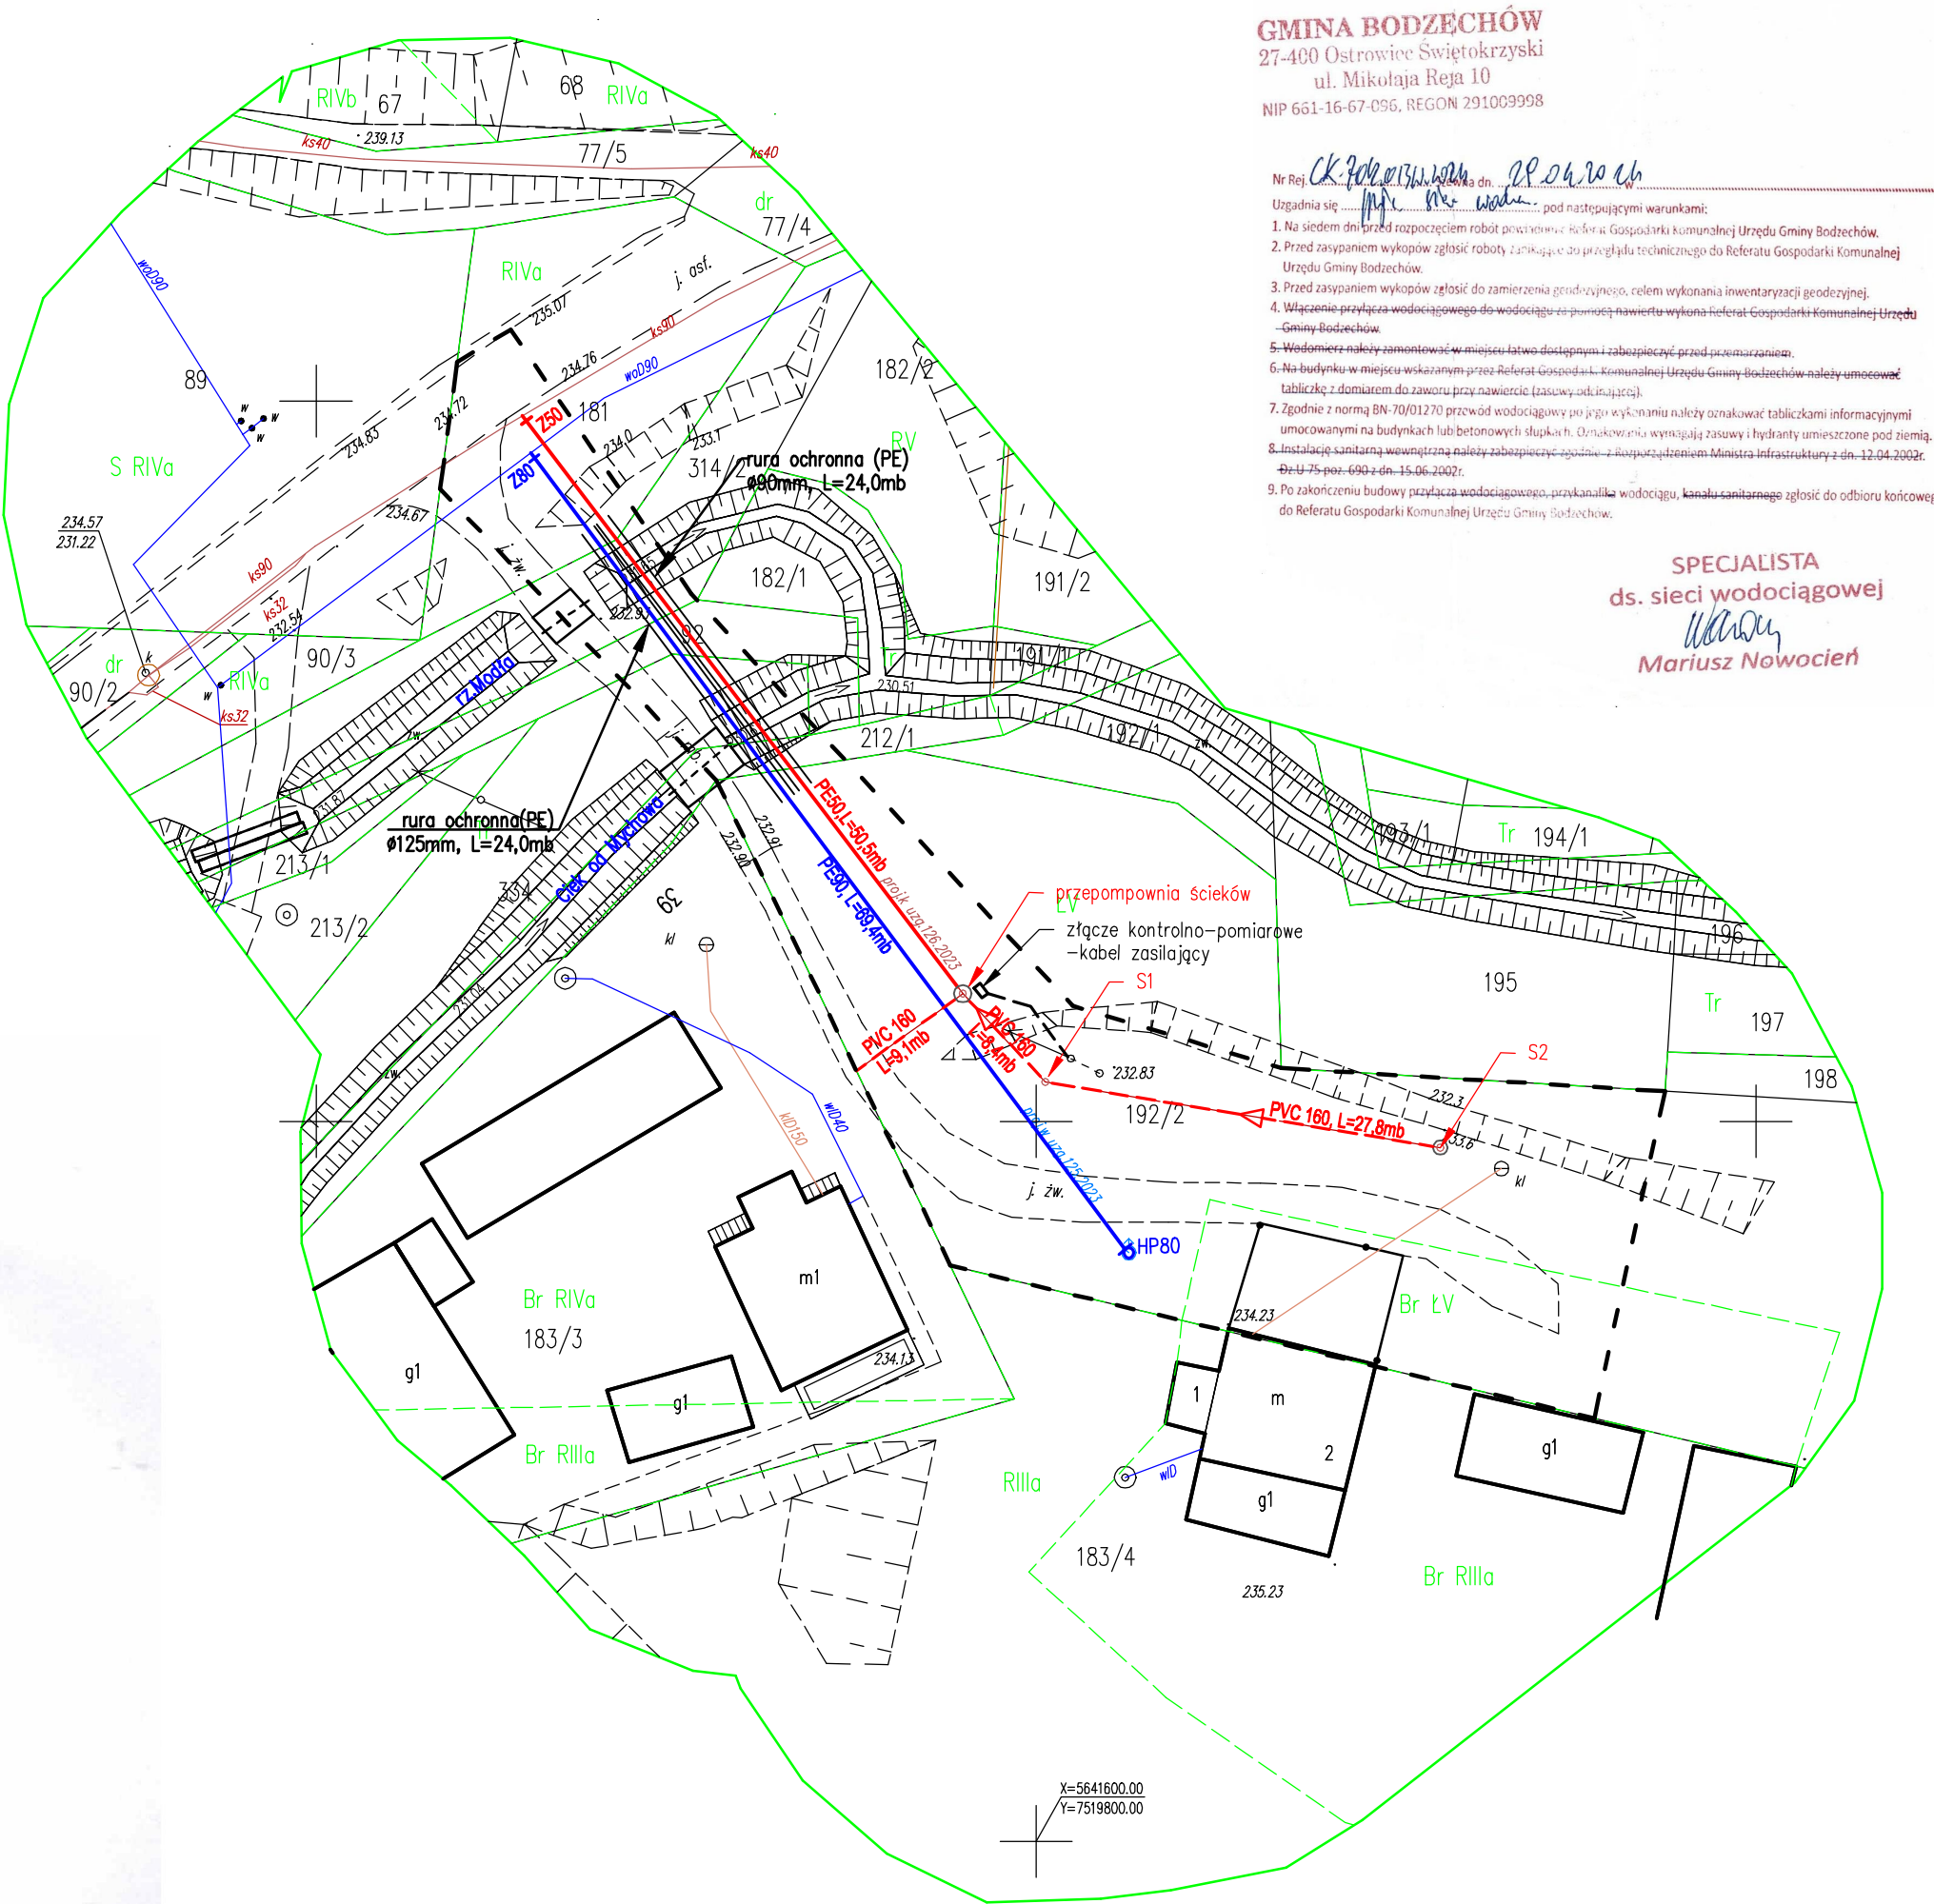

GMINA BODZECZÓW
27-400 Ostrowiec Świętokrzyski
ul. Mikołaja Reja 10
NIP 661-16-67-096, REGON 291003998

Nr Rej. ...
Uzgodnia się ...
1. Na siedem dni przed rozpoczęciem robót powiadomić Referat Gospodarki Komunalnej Urzędu Gminy Bodzechów.
2. Przed zasypaniem wykopów zgłosić roboty, zainstalować do przeglądu technicznego do Referatu Gospodarki Komunalnej Urzędu Gminy Bodzechów.
3. Przed zasypaniem wykopów zgłosić do zamierzenia geodezyjnego, celem wykonania inwentaryzacji geodezyjnej.
4. Włączenie przyłącza wodociągowego do wodociągu z planem nawierzchni wykonać Referat Gospodarki Komunalnej Urzędu Gminy Bodzechów.
5. Wodomierz należy zamontować w miejscu łatwo dostępnym i zabezpieczyć przed uszkodzeniem.
6. Na budynku w miejscu wskazanym przez Referat Gospodarki Komunalnej Urzędu Gminy Bodzechów należy umocować tabliczkę z danymi do zaworu przy nawierzchni (zawór odcięcia).
7. Zgodnie z normą BN-70/01270 przewód wodociągowy po jego wykonaniu należy oznakować tabliczkami informacyjnymi umieszczającymi na budynkach lub betonowych słupkach. Oznakowanie wykonują zasłony i hydranty umieszczone pod ziemią.
8. Instalację sanitarną wewnętrzną należy zabezpieczyć zgodnie z Rozporządzeniem Ministra Infrastruktury z dnia 12.04.2002r. Dz.U. 25.04.2002r. 600 z dnia 15.06.2002r.
9. Po zakończeniu budowy przyłącza wodociągowego, przykanaliki wodociągu, kanalu sanitarnego zgłosić do odbioru końcowego do Referatu Gospodarki Komunalnej Urzędu Gminy Bodzechów.

SPECJALISTA
ds. sieci wodociągowej
Mariusz Nowocień

LEGENDA:

- linia rozgraniczająca teren inwestycji
- istniejąca kanalizacja sanitarna ciśnieniowa ks 90
- projektowana kanalizacja sanitarna ciśnieniowa z rur PE 50mm (wg odrębnego opracowania)
- istniejący wodociąg
- projektowany wodociąg PE 90mm
- projektowana kanalizacja sanitarna grzewcza z rur PVC 160mm (wg odrębnego opracowania)
- projektowane złącze kontrolno-pomiarowe (wg odrębnego opracowania wykoane przez PGE)

RZECZPODZEMNIA DO GŁOSZENIA
PRZECIWPOLAROWYCH
inż. Krzysztof Stajek Nr upr. 21405/93
Zgodność projektu z wymaganiami ochrony przeciwpowodziowej
bez uwag

INWESTOR:

Gmina Bodzechów
ul. Mikołaja Reja 10
27-400 Ostrowiec Świętokrzyski

Uzgodniono bez zastrzeżeń na podstawie
ustawy z dnia 14 marca 1985 r.
o Państwowej Inspekcji Sanitarnej
(t.j. Dz. U. z 1985 r. poz. 916)
nr opinii: 12.022.8.20.2024
data: 26.01.2024
Z up. PAŃSTWOWEGO POWIATOWEGO

INSPEKTORA SANITARNEGO
KIEROWNIK
ODDZIAŁU NADZORU SANITARNEGO
Katarzyna Konderak

STAROSTWO POWIATOWE
w Ostrowcu Świętokrzyskim
WYDZIAŁ GEODEZJI
KARTOGRAFII I KATASTRU
ZESPÓŁ UZGADNIANIA
DOKUMENTACJI PROJEKTOWEJ
ul. A. Wądyńskiego 1, tel./fax 41 249 92 00
Niniejsza dokumentacja była przedmiotem narady
koordynacyjnej przeprowadzonej w dniu 11.04.2024
Znak protokołu: GK-II.6630. 26.2024
Ostrowiec Świętokrzyski, dnia 11.04.2024
Z up. Starosty Ostrowieckiego
Inspektor ds. Dokumentacji
Geodezyjnej i Kartograficznej
mgr inż. Grzegorz Olszański

Jednostka projektowa	MTO PROJEKT Os. Stawki 98/24, 27-400 Ostrowiec Świętokrzyski	
Nazwa obiektu budowlanego	Budowa wodociągu rozdzielczego z rur PE 90mm na działkach nr ew. 181, 314/2, 92, 334, 192/2, 212/1 w miejscowości Mychów Kolonia, Gmina Bodzechów	Nr. rysunku 1
Inwestor	Gmina Bodzechów ul. Mikołaja Reja 10, 27-400 Ostrowiec Świętokrzyski	Skala 1:500
Przedmiot rys. Projektant branży instalacja sanitarna	Projekt zagospodarowania terenu imię i nazwisko mgr inż. Antoni Oliński Nr. upraw. SWK/0091/PWOS/14	Podpis
Data	kwiecień 2024r.	