


Województwo: świętokrzyskie
Powiat: ostrowiecki
Gmina: Bodzechów
Jedn. Ewid.: 260703_2 Bodzechów
Obręb: 260703_2.0015 Mychów Kolonia
Działki: 181, 182/1, 183/3, 183/4, 192/2, 212/1, 314/2, 334, 92
Nr kancelaryjny zgl.: GK-III.6640.2042.2023

MAPA DO CELÓW PROJEKTOWYCH
SIECI UZBROJENIA TERENU
Aktualna na dzień 19.12.2023 r.
Mychów Kolonia
skala 1:500

Granice działek i użytków przyjęto na podstawie materiałów ewidencji gruntów. Wykazane na niniejszej mapie granice działek nie zostały przeanalizowane pod kątem dokładności położenia punktów.
Uwaga: Nie wyklucza się istnienia w terenie, niewykazanych na niniejszej mapie innych urządzeń podziemnych, które nie zostały zgłoszone do inwentaryzacji, o których brak jest informacji w PODGiK w Ostrowcu Świętokrzyskim lub w instytucjach branżowych.

Układ współrzędnych geodezyjnych płaskich - 2000-7
Układ wysokościowy PL-EVRF2007-NH

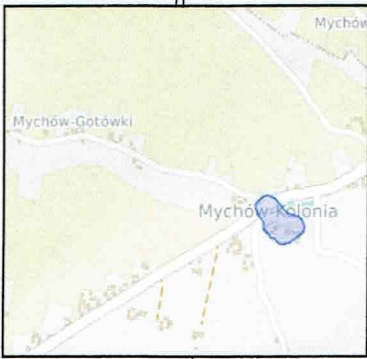

Położenie obszaru opracowania


Mapę opracował: Krzysztof Stajek

USŁUGI GEODEZYJNO-KARTOGRAFICZNE
"GEOTOP"
KRZYSZTOF STAJEK
27-400 Ostrowiec Św., os. Stawki 51/17
tel. 508 222 272
NIP: 661-198-35-78 REGON: 260099681

GEODETA UPRAWNIONY
Upr. Nr 21405
inż. Krzysztof Stajek
tel. 508 222 272

Oświadczam, że niniejszy dokument został opracowany w wyniku prac geodezyjnych i kartograficznych, których rezultaty zawiera operat techniczny pozytywnie zweryfikowany. Jestem świadomy odpowiedzialności karnej za złożenie fałszywego oświadczenia.

Nr ewidencyjny zgłoszenia prac geodezyjnych	GK-III.6640.2042.2023
Organ Służby Geodezyjnej i Kartograficznej, który otrzymał zgłoszenie prac geodezyjnej	Starosta Ostrowiecki
Wykonawca prac geodezyjnych	Usługi Geodezyjno-Kartograficzne „GEOTOP” Krzysztof Stajek
Imię i nazwisko oraz numer uprawnień zawodowych kierownika prac geodezyjnych	Krzysztof Stajek nr uprawnień zawodowych 21405
Numer oraz datę sporządzenia dokumentu potwierdzającego wynik pozytywnej weryfikacji	GK-III.6640.2042.2023_1 z dnia 03.01.2024 r.

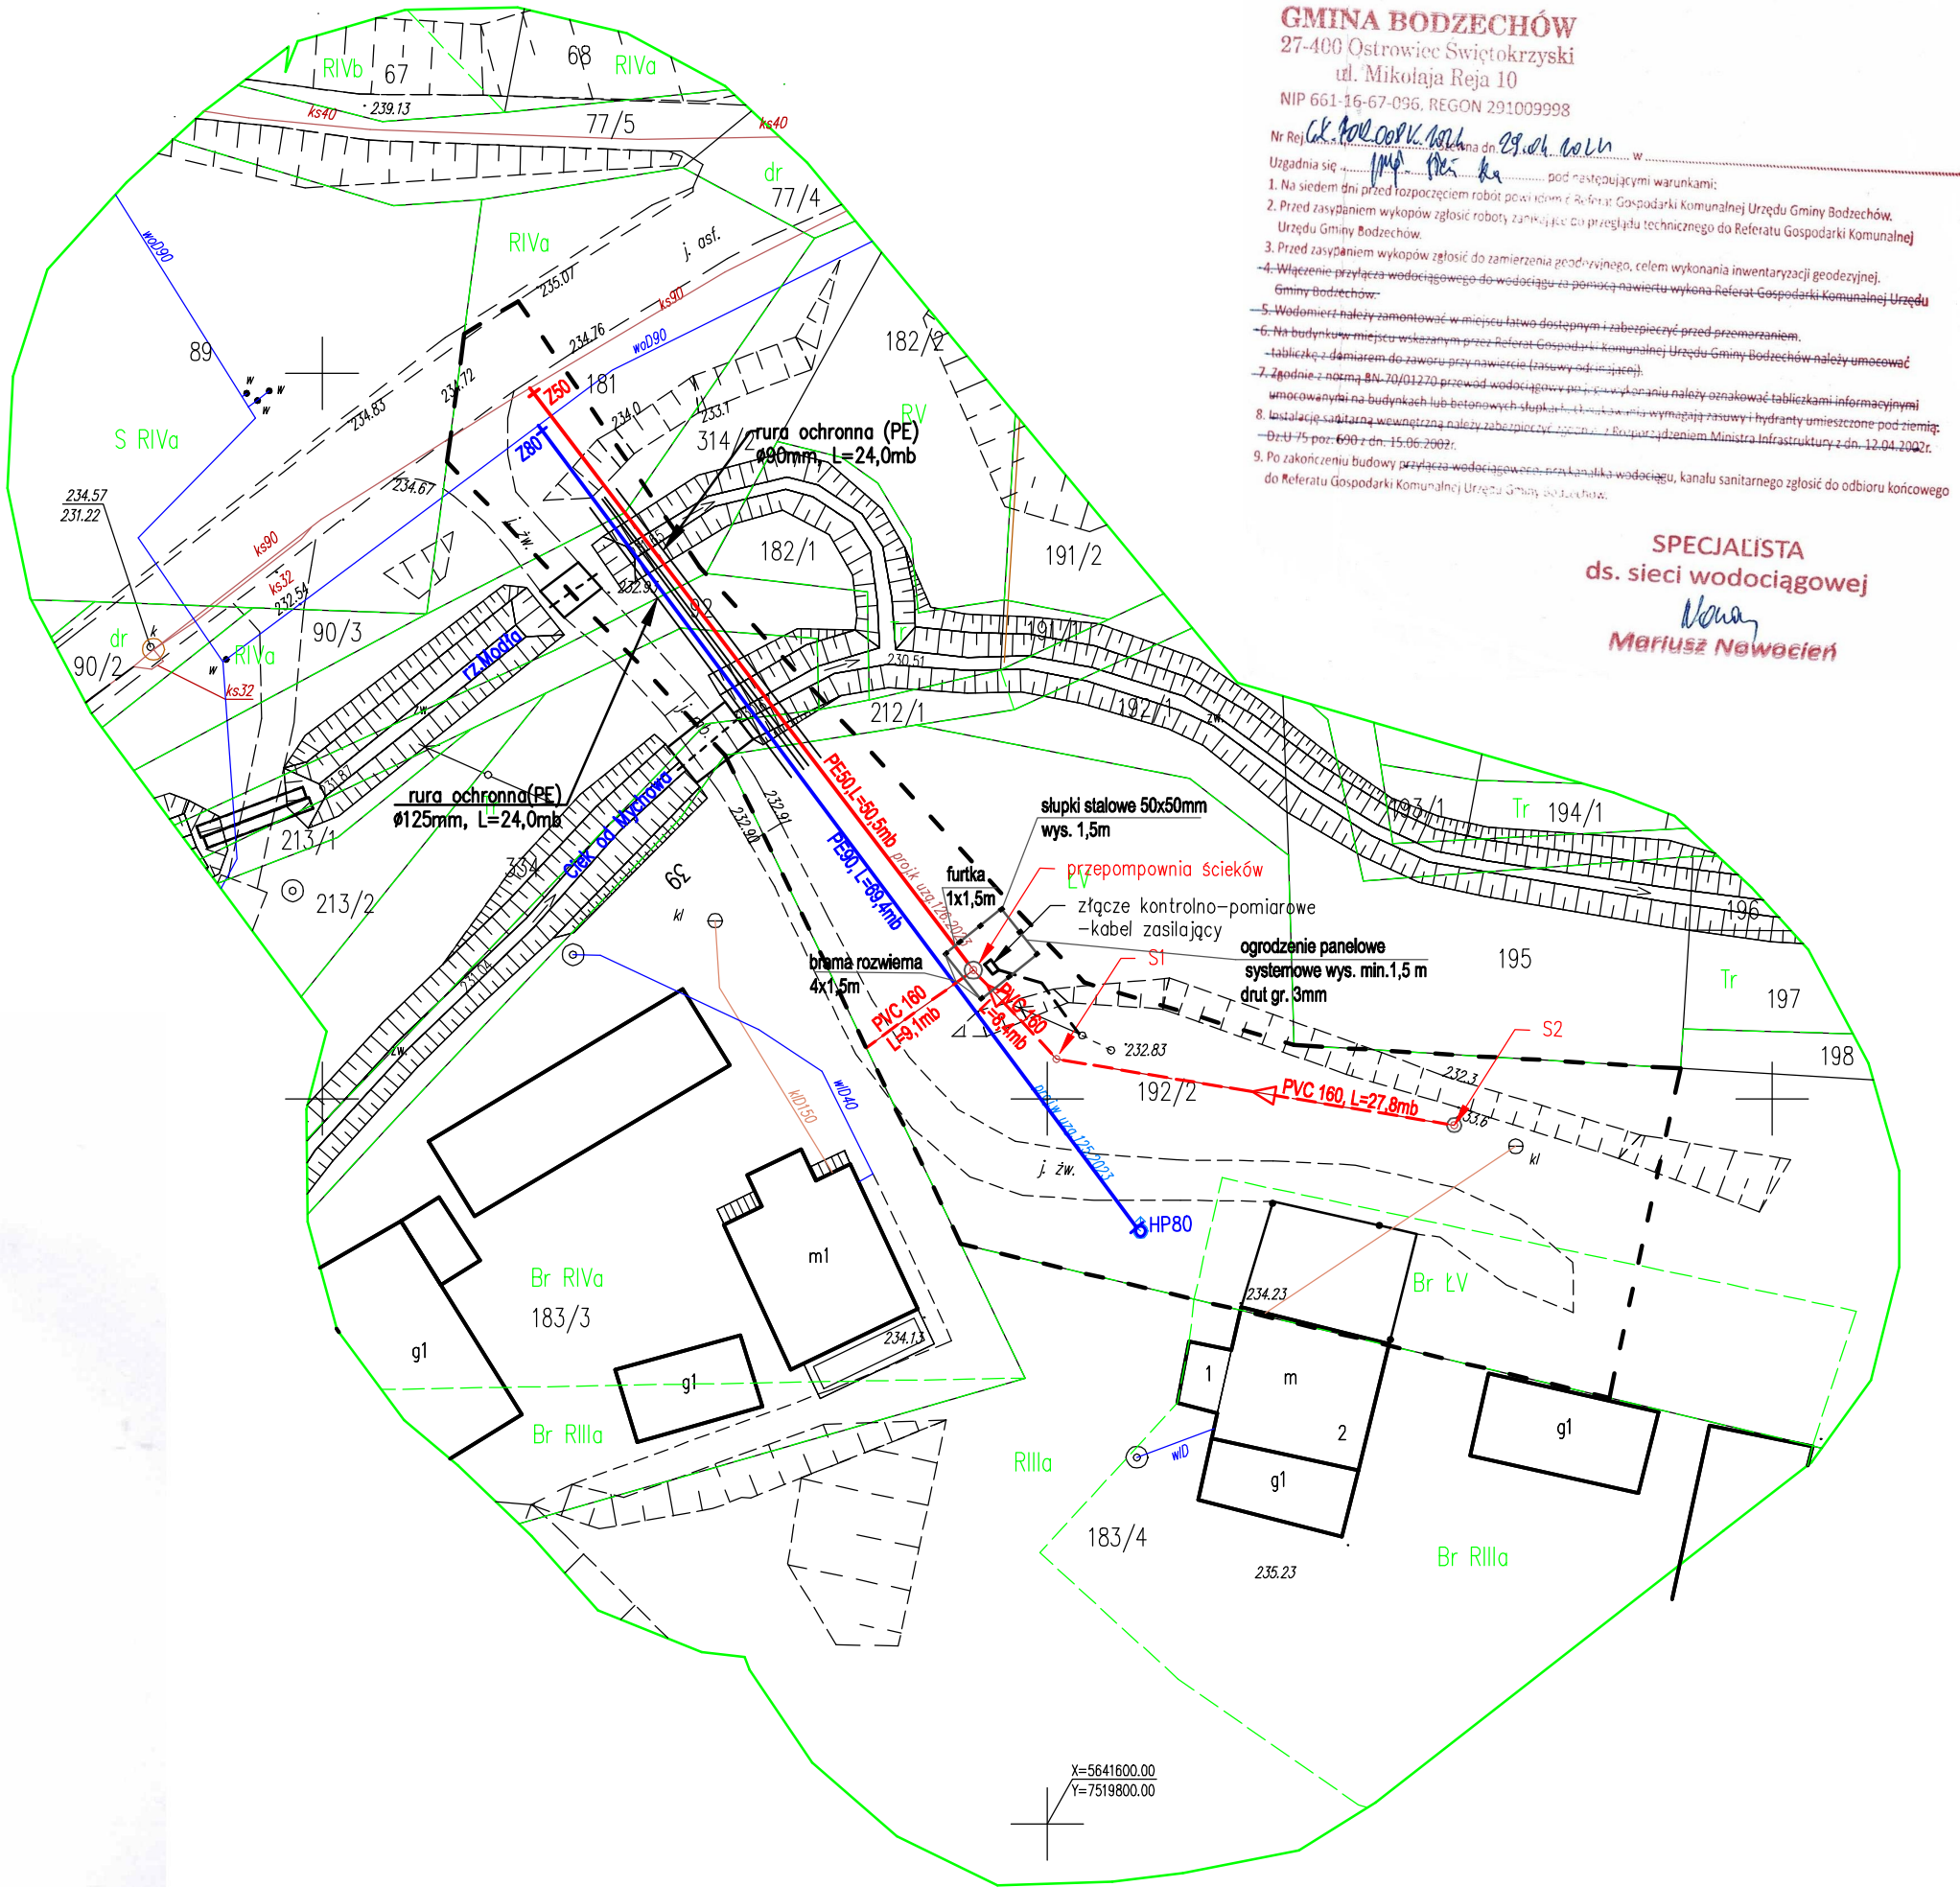

GINIA BODZECZÓW
27-400 Ostrowiec Świętokrzyski
ul. Mikołaja Reja 10
NIP 661-16-67-036, REGON 291009998

- Nr Rej. ... na dn. ... w ...
Uzgodnia się ... pod następującymi warunkami:
1. Na siedem dni przed rozpoczęciem robót powiadamiać o Robotach Gospodarki Komunalnej Urzędu Gminy Bodzechów.
2. Przed rozpoczęciem wykopów zgłosić roboty, zarys, jak i plan przekładu technicznego do Referatu Gospodarki Komunalnej Urzędu Gminy Bodzechów.
3. Przed rozpoczęciem wykopów zgłosić do zamierzenia przed-równego, celem wykonania inwentaryzacji geodezyjnej.
4. Włączenie przyłącza wodociągowego do wodociągu za pomocą nawieru wykona Referat Gospodarki Komunalnej Urzędu Gminy Bodzechów.
5. Wodomierze należy zamontować w miejscu łatwo dostępnym i zabezpieczyć przed przemrażaniem.
6. Na budynku w miejscu wskazanym przez Referat Gospodarki Komunalnej Urzędu Gminy Bodzechów należy umocować tabliczkę z danymi o zawołaniu przyłącza (zawołanie).
7. Zgodnie z normą BN-70/01270 przewód wodociągowy powinien być oznakowany tabliczkami informacyjnymi umieszczonymi na budynkach lub betonowych słupkach. Wymagane są również tabliczki z danymi o zawołaniu przyłącza.
8. Instalacje sanitarną wewnątrz należy zabezpieczyć zgodnie z przepisami Ministerstwa Infrastruktury z dn. 12.04.2002r. (Dziennik Urzędowy z 2002 r. nr 15, poz. 2002).
9. Po zakończeniu budowy przyłącza wodociągowego, kanału sanitarnego zgłosić do odbioru końcowego do Referatu Gospodarki Komunalnej Urzędu Gminy Bodzechów.

SPECJALISTA
ds. sieci wodociągowej
Mariusz Nawoćien

LEGENDA:

- linia rozgraniczająca teren inwestycji
- istniejąca kanalizacja sanitarna ciśnieniowa ks 90
- projektowana kanalizacja sanitarna ciśnieniowa z rur PE 50mm
- istniejący wodociąg
- projektowany wodociąg PE 90mm
- projektowana kanalizacja sanitarna grawitacyjna z rur PVC 160mm (wg odrębnego opracowania)
- projektowane złącze kontrolno-pomiarowe (wg odrębnego opracowania wykonane przez PGE)

INWESTOR:
Gmina Bodzechów
ul. Mikołaja Reja 10
27-400 Ostrowiec Świętokrzyski

Uzgodniono bez zastrzeżeń na podstawie ustawy z dnia 14 marca 1985 r. o Państwowej Inspekcji Sanitarnej (t.j. Dz. U. z 2024 r. poz. 416)

nr opinii...
data...
INSPEKTORA SANITARNEGO
KIEROWNIK
ODDZIAŁU NADZORU SANITARNEGO
Katarzyna Kondrak

STAROSTWO POWIATOWE
w Ostrowcu Świętokrzyskim
WYDZIAŁ GEODEZJI
KARTOGRAFII I KATASTRU
ZESPÓŁ UZGADNIANIA
DOKUMENTACJI PROJEKTOWEJ
ul. A. Waryńskiego 1, tel./fax 41 249 92 00
Niniejsza dokumentacja była przedmiotem narady koordynacyjnej przeprowadzonej w dniu 11. 04. 2024
Znak protokołu: GK-II.6630. 25. 2024
Ostrowiec Świętokrzyski, dnia 11. 04. 2024
Z up. Starosty Ostrowieckiego
Inspektor ds. Dokumentacji
Geodezyjnej i Kartograficznej
mgr inż. Grzegorz Olszański

Jednostka projektowa	MTO PROJEKT Os. Stawki 98/24, 27–400 Ostrowiec Świętokrzyski		
Nazwa obiektu budowlanego	Budowa sieci kanalizacji sanitarnej grawitacyjno-ciśnieniowej oraz budowa wodociągu rozdzielczego z rur PE 90mm na działkach nr ew. 181, 314/2, 92, 334, 192/2, 212/1 w miejscowości Mychów Kolonia, Gmina Bodzechów		Nr. rysunku 1
Inwestor	Gmina Bodzechów ul.Mikołaja Reja 10, 27–400 Ostrowiec Świętokrzyski		Skala 1:500
Przedmiot rys.	Projekt zagospodarowania terenu		
Projektant branży instalacja sanitarna	imię i nazwisko	Nr. upraw.	Podpis
instalacja elektryczna	mgr inż. Antoni Oliński	SWK/0091/PWOS/14	
Data	mgr inż. Wojciech Sadłós	SWK/0119/PWOE/13	
	kwiecień 2024r.		