


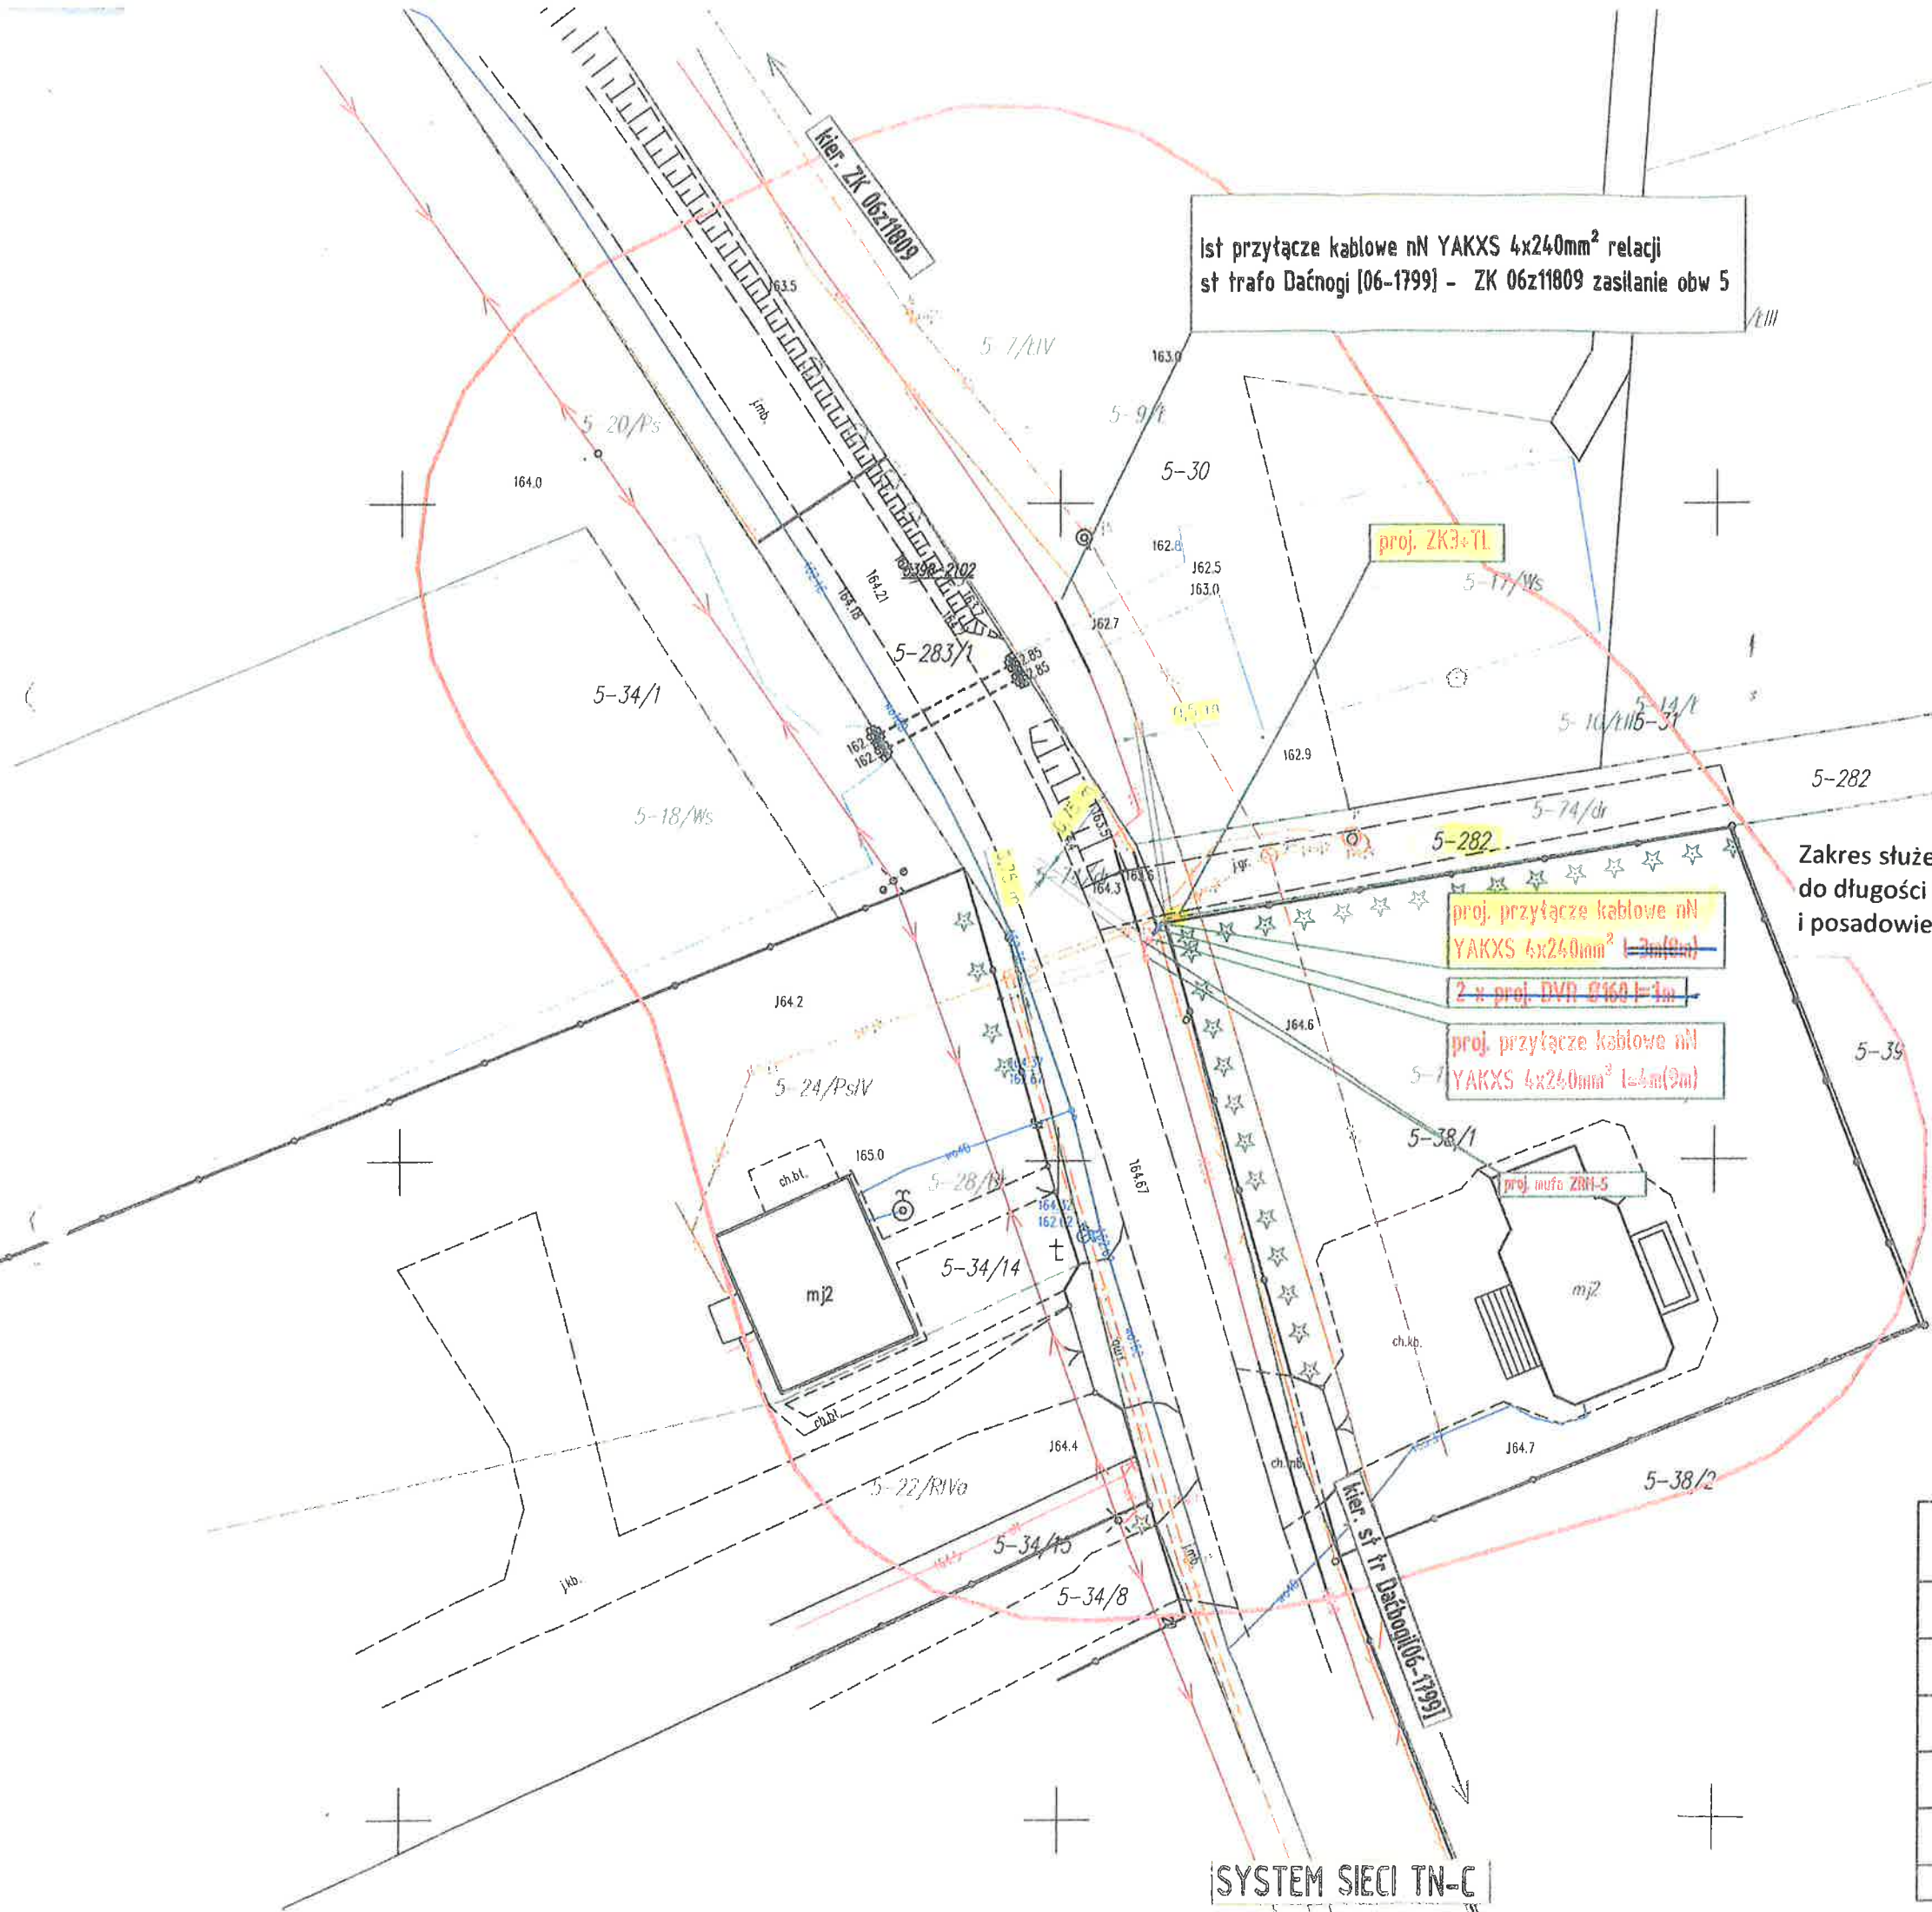

Ist przytącze kablowe nN YAKXS 4x240mm² relacji
st trafo Daćbogi [06-1799] - ZK 06z11809 zasilanie obw 5

Za zgodą pła. zaobrot. i zarys
dla pła. zarys i zarys pła. i
i zarys i zarys pła. i zarys
i zarys i zarys pła. i zarys
i zarys i zarys pła. i zarys

opracowano w oparciu o dane z wydanych
wzrostu i przyłączenia / przebiegu
dn. 12 LUT. 2024 projektowane urządzenia:
Budowa przytącze
kablowego nN 0,4 kV.
Z uwagami:

1. Realizować na podstawie
art. 23a Prawa Budowlan-
nego.
Rejon Energetyczny Siedlce
Wydział Przyłączania i Rozwoju
Specjalista ds. Dokumentacji

Zakres służebności na dz. nr 282 ogranicza się do pasa gruntu
do długości 1m i szerokości 0,75m wzdłuż przebiegu przytącza
i posadowienia złącza kablowego nN – pow. 0.75m²

GMINA WIŚNIEW
08-112 Wiśniew, ul. Siedlecka 13
pow. siedlecki, woj. mazowieckie
NIP: 821-24-06-047, REG: 71152629
Załącznik nr do Zarządzenia
Wójta Gminy Wiśniew
nr 92/2024 z dnia 02.08.2024

PGE Dystrybucja S.A.
Oddział Warszawa
Rejon Energetyczny Siedlce
Dyrektor Rejonu
Sebastian Żuk

WOJEWÓDZTWO
WIŚNIEW
pow. siedlecki, woj. mazowieckie

Budowa przytącza kablowego nN w miejscowości Daćbogi, 283/1, 282, gm. Wiśniew		
Nazwa Rysunku	Projekt zagospodarowania terenu - przytącze kablowe nN	
Kierownik pracowni projektowej ELMAZ	Grzegorz Mazur	Podpis
Opracował	mgr Tomasz Matczak	Podpis
Opracował	Miroslaw Sobiczewski	Podpis
Projektował	mgr inż. Jerzy Chudawski GPB 4224/57/50/89	Podpis
02.2024	Skala 1:500	Rys. 1