


Załącznik nr 1
do Uchwały nr XVII/107/2025
z dnia 18 września 2025r.

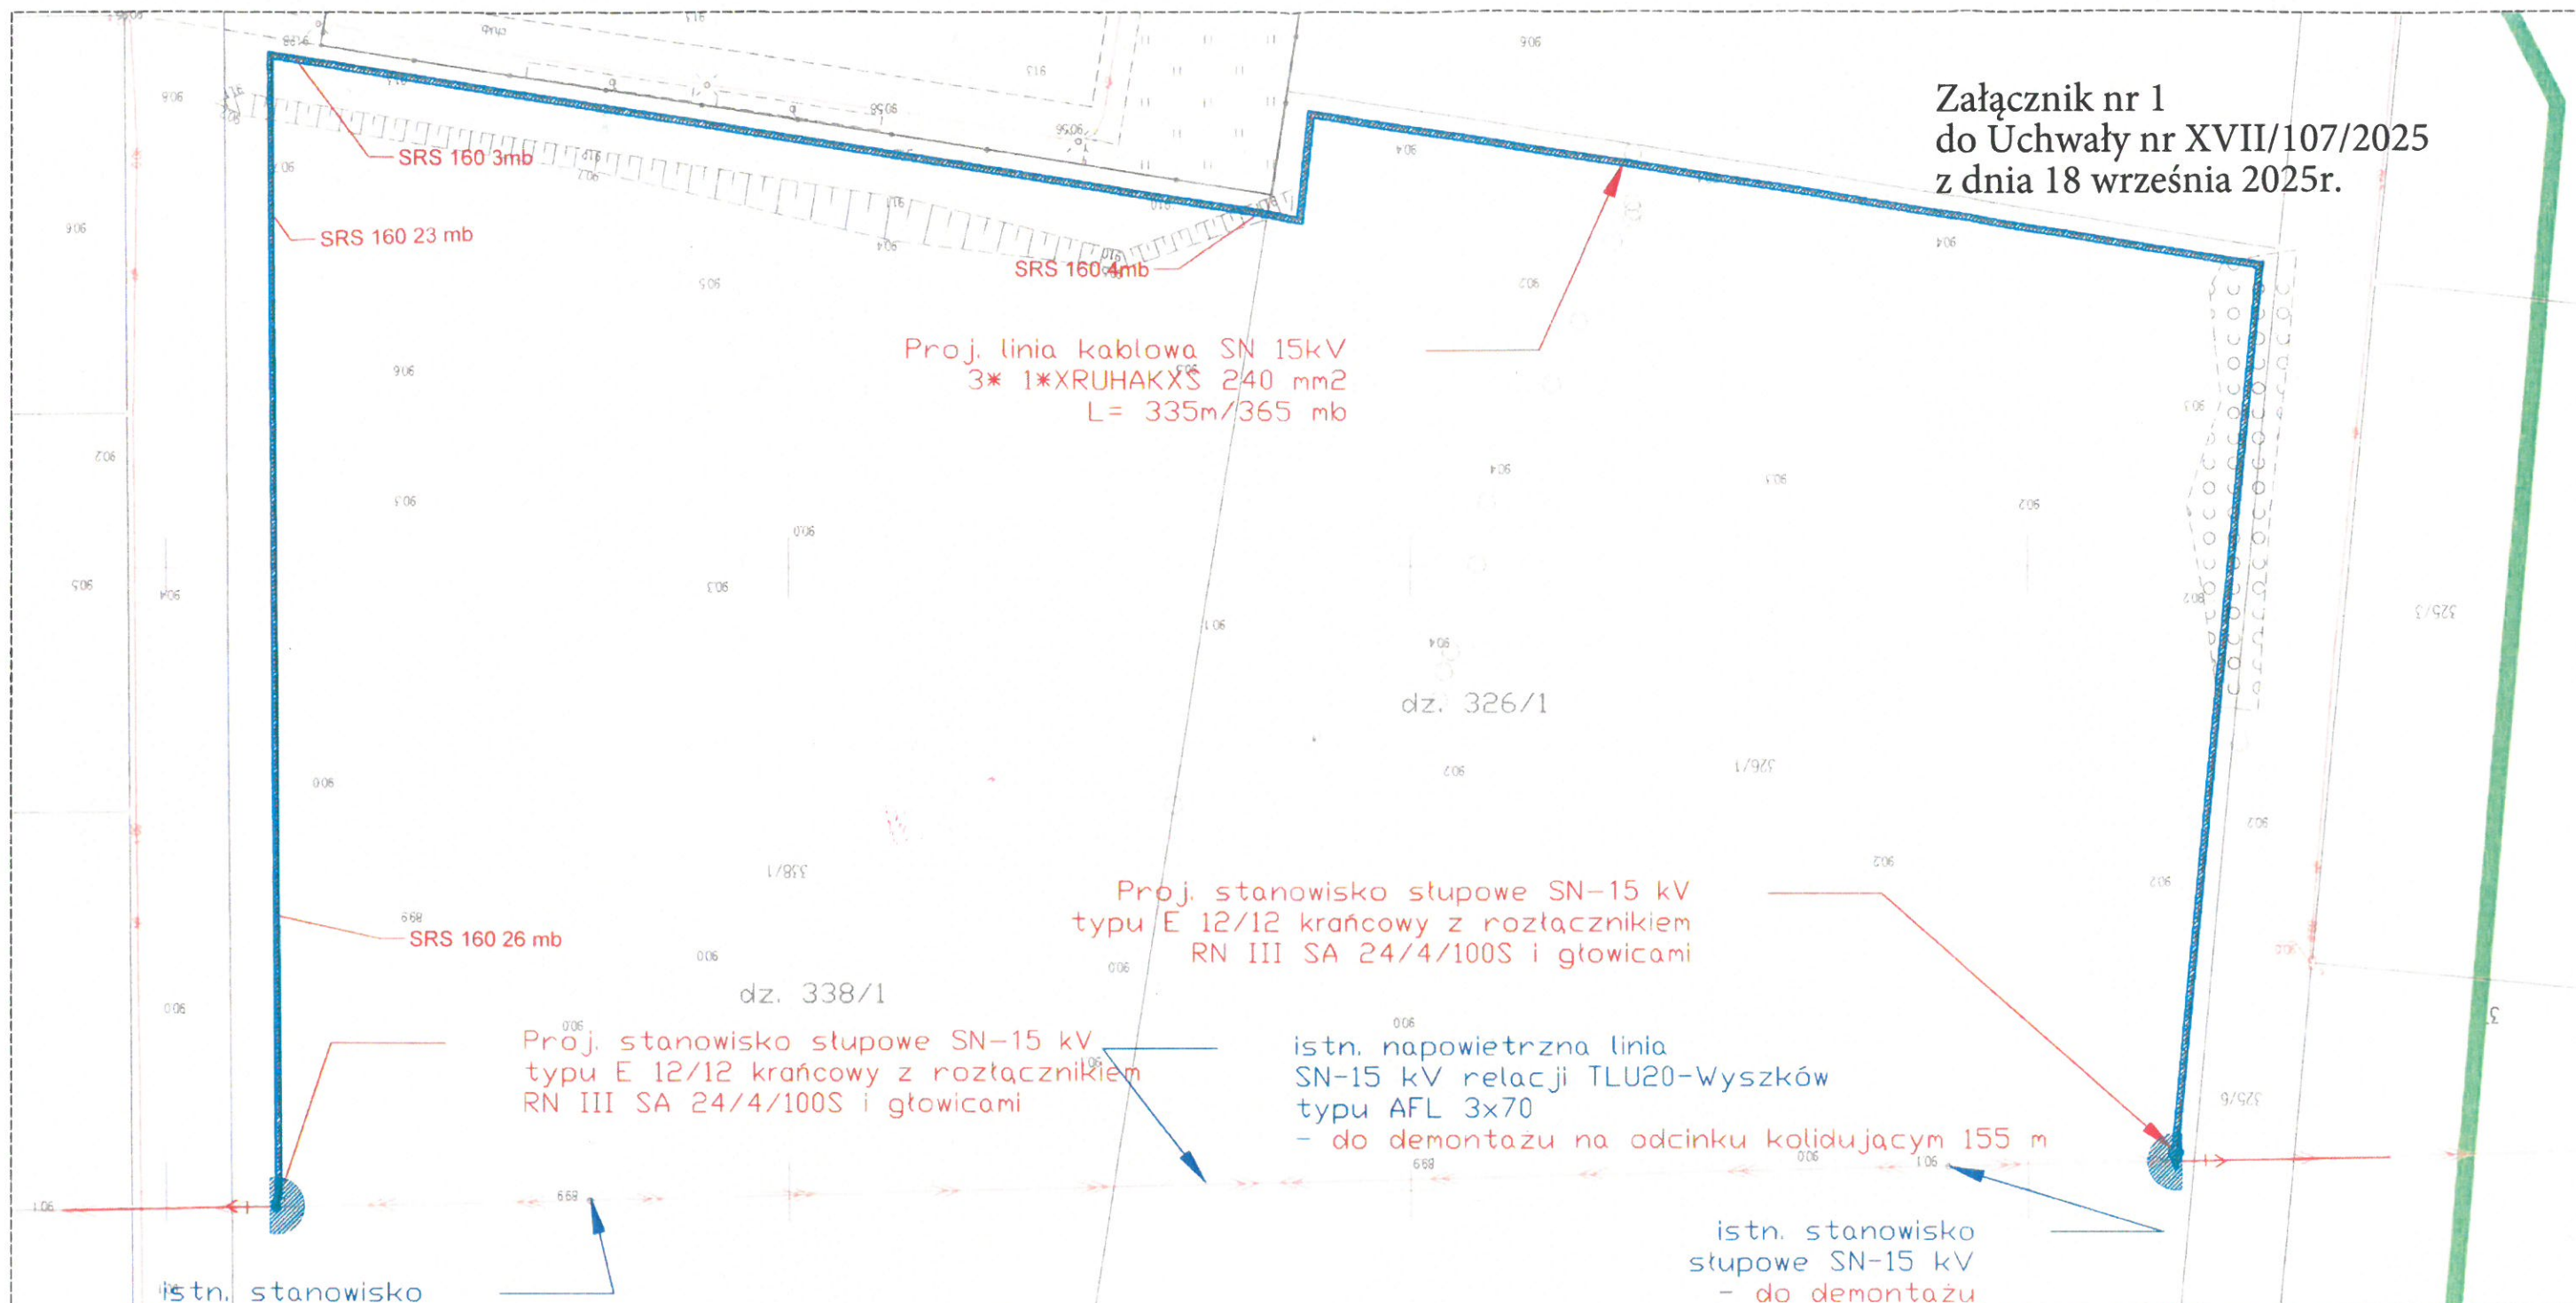

Służebność przesyłu dla poszczególnych działek - pole powierzchni

Działka numer 338/1		Działka numer 326/1	
Obiekt	Pole powierzchni [m ²]	Obiekt	Pole powierzchni [m ²]
Słup SN	8,31	Słup SN	8,31
Linia SN (długość 174 [m])	87,00	Linia SN (długość 161 [m])	80,50
SUMA	95,31	SUMA	88,81

LEGENDA		mgr inż. Mateusz Rudziński Uprawniony do projektowania i kierowania robotami budowlanymi w specjalności instalacyjnej w zakresie sieci, instalacji i urządzeń elektrycznych i elektroenergetycznych bez ograniczeń MAZ/0346/PWBE/23	
← ○ →	słup elektroenergetycznej linii napowietrznej SN-15 kV	str.	
---	kabel elektroenergetyczny SN-15 kV typu 3 x XRUHAKXS 1x240mm ²	MKL - BUD SP. Z O.O. ul. Magazynowa 11a/38 02-652 Warszawa	
==	przepust rura osłonowa typu SRS 160	Jednostka Projektowa:	
X	elementy sieci elektroenergetycznej do demontażu	Nazwa: Koncepcja - Przebudowa kolizji elektroenergetycznej linii napowietrznej SN-15 kV, w miejscowości Zabrodzie - STAN PROJEKTOWANY	
Lokalizacja inwestycji liniowej: - Zabrodzie obręb ewid 0021 - ZABRODZIE, jedn. 143506_2 dz. nr 338/1, 326/1, Gm. Zabrodzie, Powiat wyszkowski 338/1 Id działki: 143506_2.0021 338/1 Numer księgi wieczystej OS1W/00062205/6 326/1 Id działki: 143506_2.0021 326/1 Numer księgi wieczystej OS1W/00078674/9		Nazwa tytuł: Koncepcja - Przebudowa kolizji elektroenergetycznej linii napowietrznej SN-15 kV, w miejscowości Zabrodzie - projekt zagospodarowania terenu	
służebność przesyłu ustanowiona przez w miejscowości Zabrodzie na działkach nr 338/1, 326/1 wynosi łącznie P= 184,12 m ² na rzecz PGE Dystrybucja S.A. ul. Grabraska 21A, 20-340 Lublin		Projektował Nr upr.: Tadeusz Kukawski upr. nr Os-418/83	
		Sprawdził Nr upr.: Mateusz Rudziński upr. nr MAZ/0346/PWBE/23	
		Faza P.A-B. Skala 1:500 Nr rys. E/1 Data 2025.07.25	