


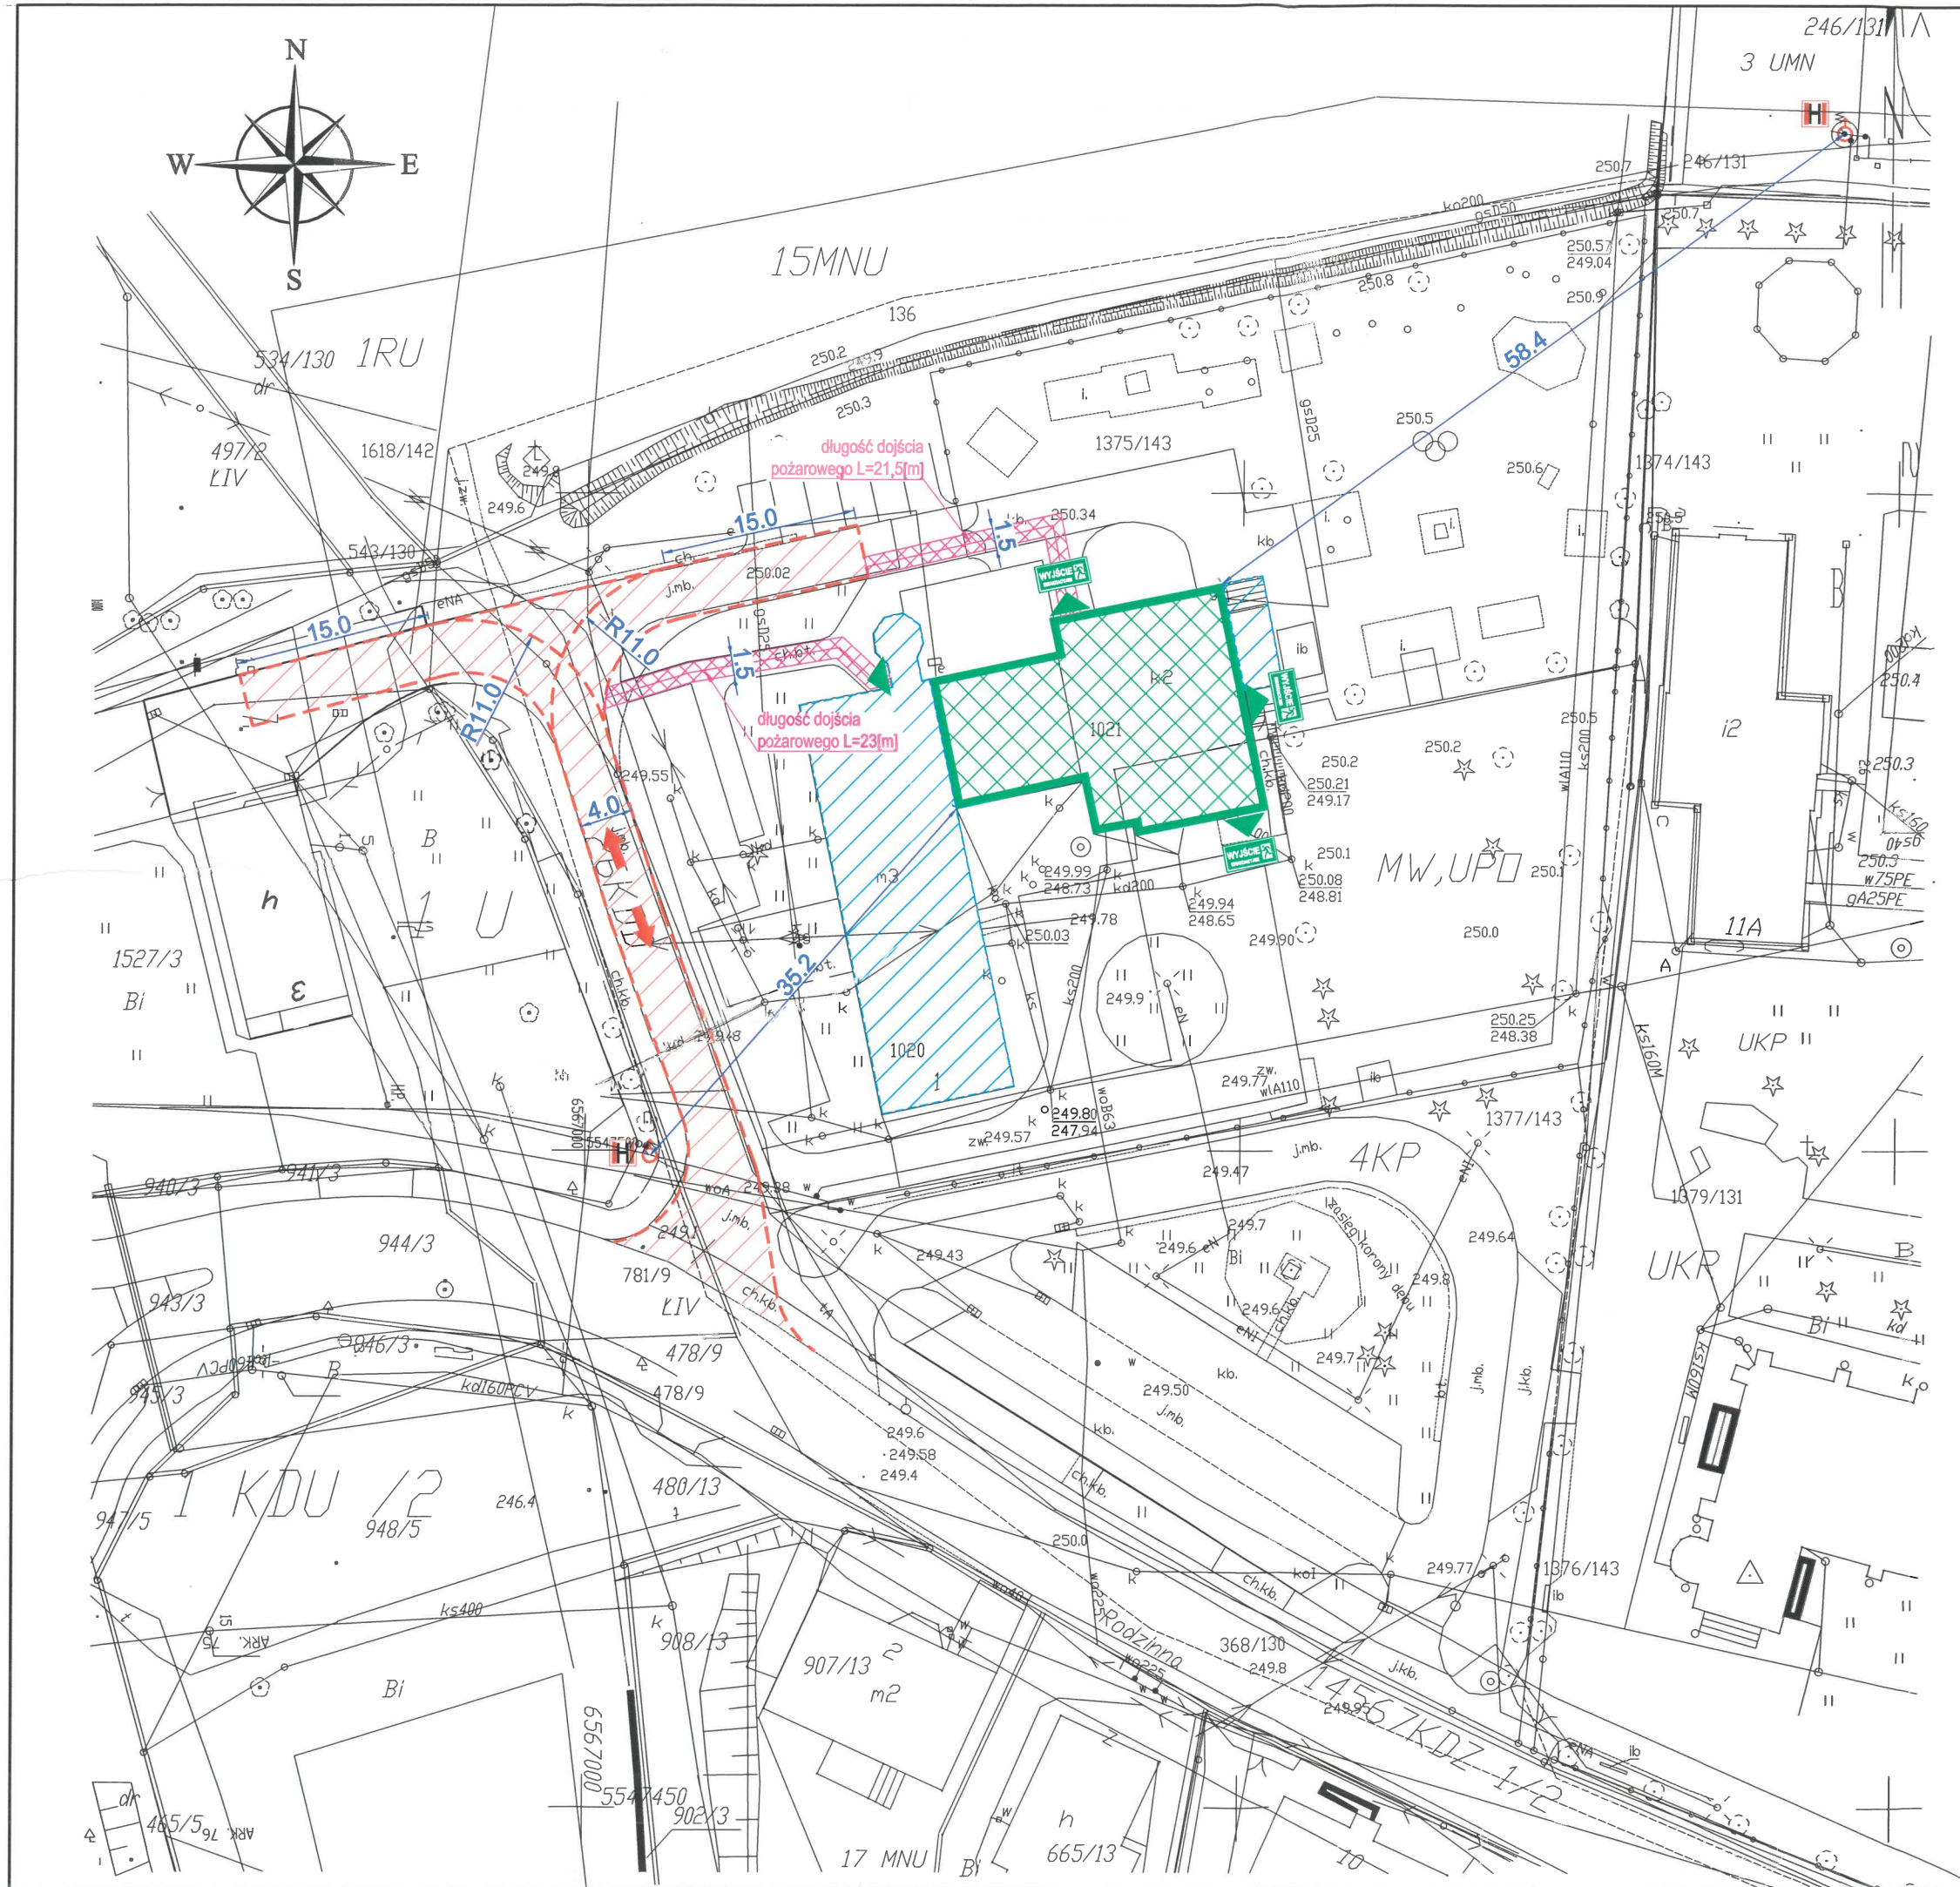

LEGENDA:

	część budynku objęta opracowaniem
	wyjście ewakuacyjne
	hydrant zewnętrzny
	dojazd pożarowy
	dojście pożarowe
	część budynku poza zakresem opracowania


KOMENDA WOJEWÓDZKA
PAŃSTWOWEJ STRAŻY POŻARNEJ
w KATOWICACH
40-042 Katowice, ul. Wł. Stwosza 36
tel. 475 515 610
Wydział Przeciwdziałania Zagrożeniom

RZECZOWNAWCA DO SPRAW ZABEZPIECZEŃ
PRZECIWOPOŻAROWYCH

mgr inż. Marek Szklarski
Nr upr. 551/2011

EKSPERTYZA TECHNICZNA				
NAZWA RYSUNKU:		PLAN ZAGOSPODAROWANIA Gminny Żłobek w Kobiórze		
ADRES PROJEKTU:		ul. Rodzinna 1, 43-210 Kobiór		
RZECZOZNAWCA ds. P.POŻ. NR UPRAWNIENI:	MAREK SZKLARSKI	PODPIS:	NR RYS.: 1.0	
			DATA: 06.2024	SKALA: 1:500 (A3)

POWIERZCHNIA WEWNĘTRZNA:
294,80[m²]

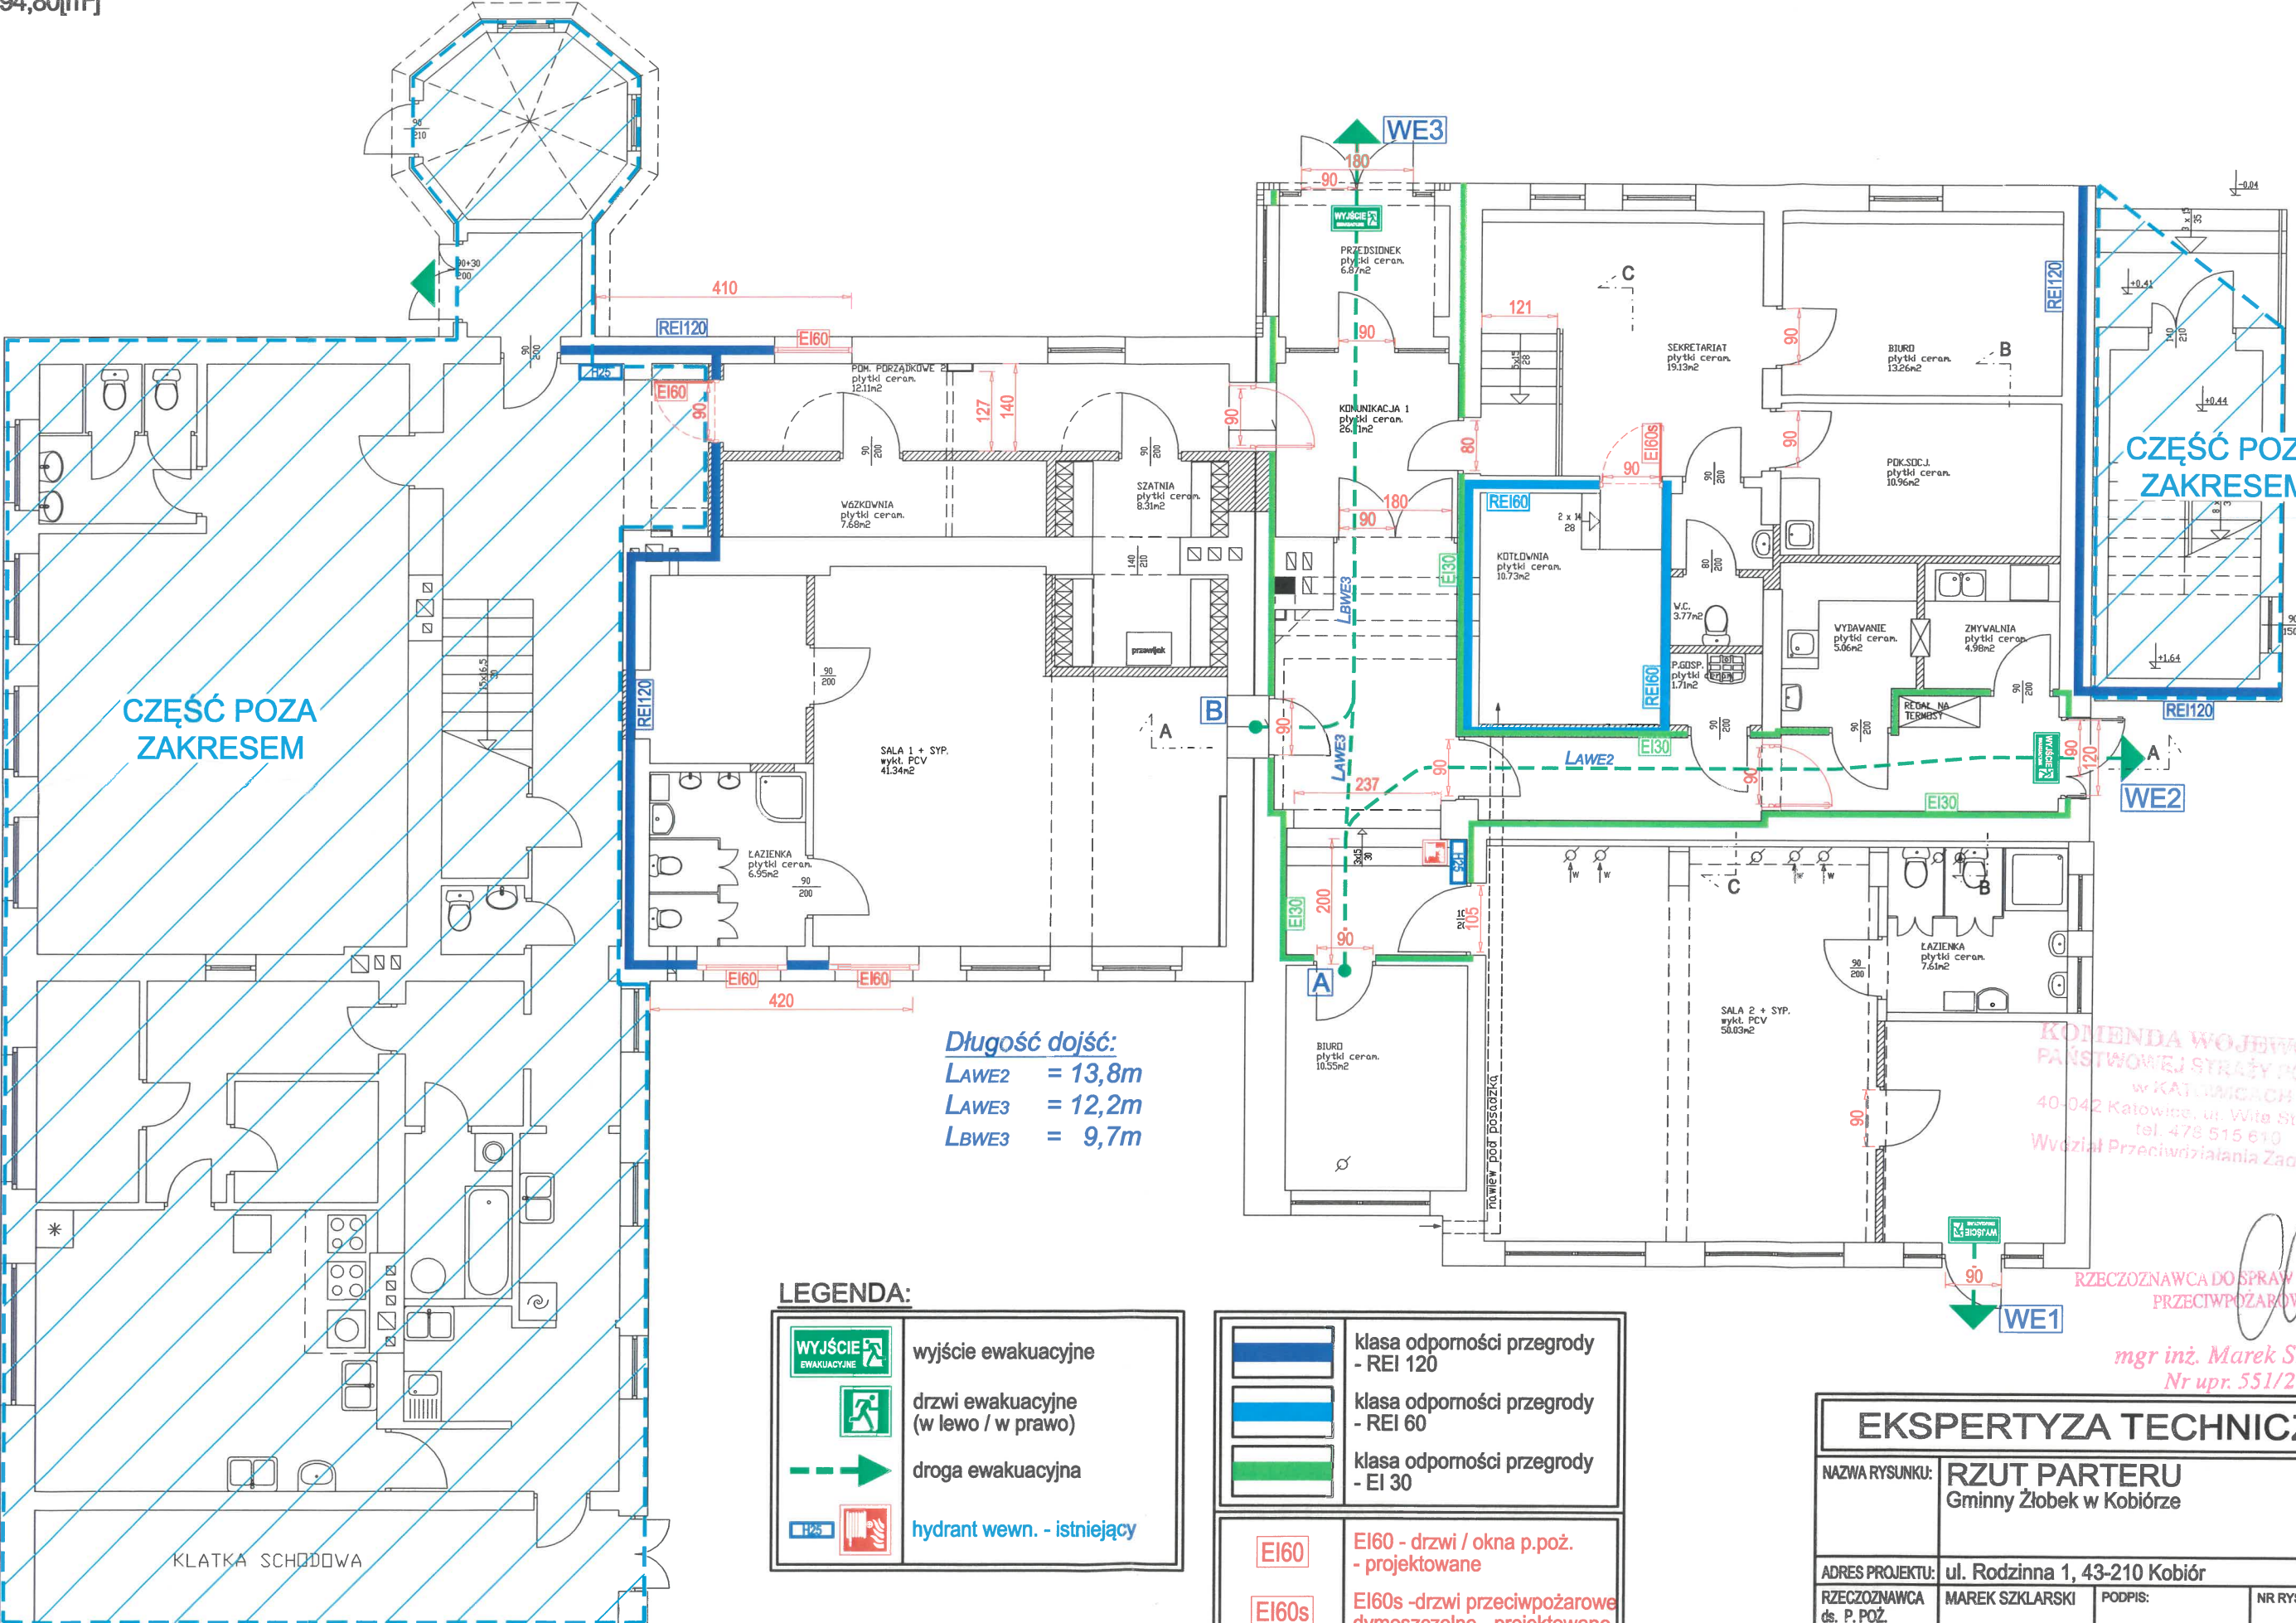

Długość dojść:
LAW2 = 13,8m
LAW3 = 12,2m
LBWE3 = 9,7m

LEGENDA:

	wyjście ewakuacyjne
	drzwi ewakuacyjne (w lewo / w prawo)
	droga ewakuacyjna
	hydrant wewn. - istniejący

	klasa odporności przegrody - REI 120
	klasa odporności przegrody - REI 60
	klasa odporności przegrody - EI 30
	EI60 - drzwi / okna p.poż. - projektowane
	EI60s - drzwi przeciwpożarowe dymoszczelne - projektowane

* kolorem czerwonym ozn. elem. PROJEKTOWANE
* kolorem niebieskim ozn. elem. ISTNIEJĄCE

KOMENDA WOJEWÓDZKA
PAŃSTWOWEJ STRAŻY POŻARNEJ
w KATOWICACH
40-042 Katowice, ul. Witka Stwosza 36
tel. 478 515 610
Wydział Przeciwdziałania Zagrożeniom

RZECZOZNAWCA DO SPRAW ZABEZPIECZENIA
PRZECIWPÓŻAROWYCH
mgr inż. Marek Szklarski
Nr upr. 551/2011 str..

EKSPERTYZA TECHNICZNA			
NAZWA RYSUNKU:	RZUT PARTERU Gminny Żłobek w Kobiórze		
ADRES PROJEKTU:	ul. Rodzinna 1, 43-210 Kobiór		
RZECZOZNAWCA ds. P. POŻ.	MAREK SZKLARSKI	PODPIS:	NR RYS.: 2.1
NR UPRAWNIENI:	Upr. 551/2011	DATA: 06.2024	SKALA: 1:100 (A3)