


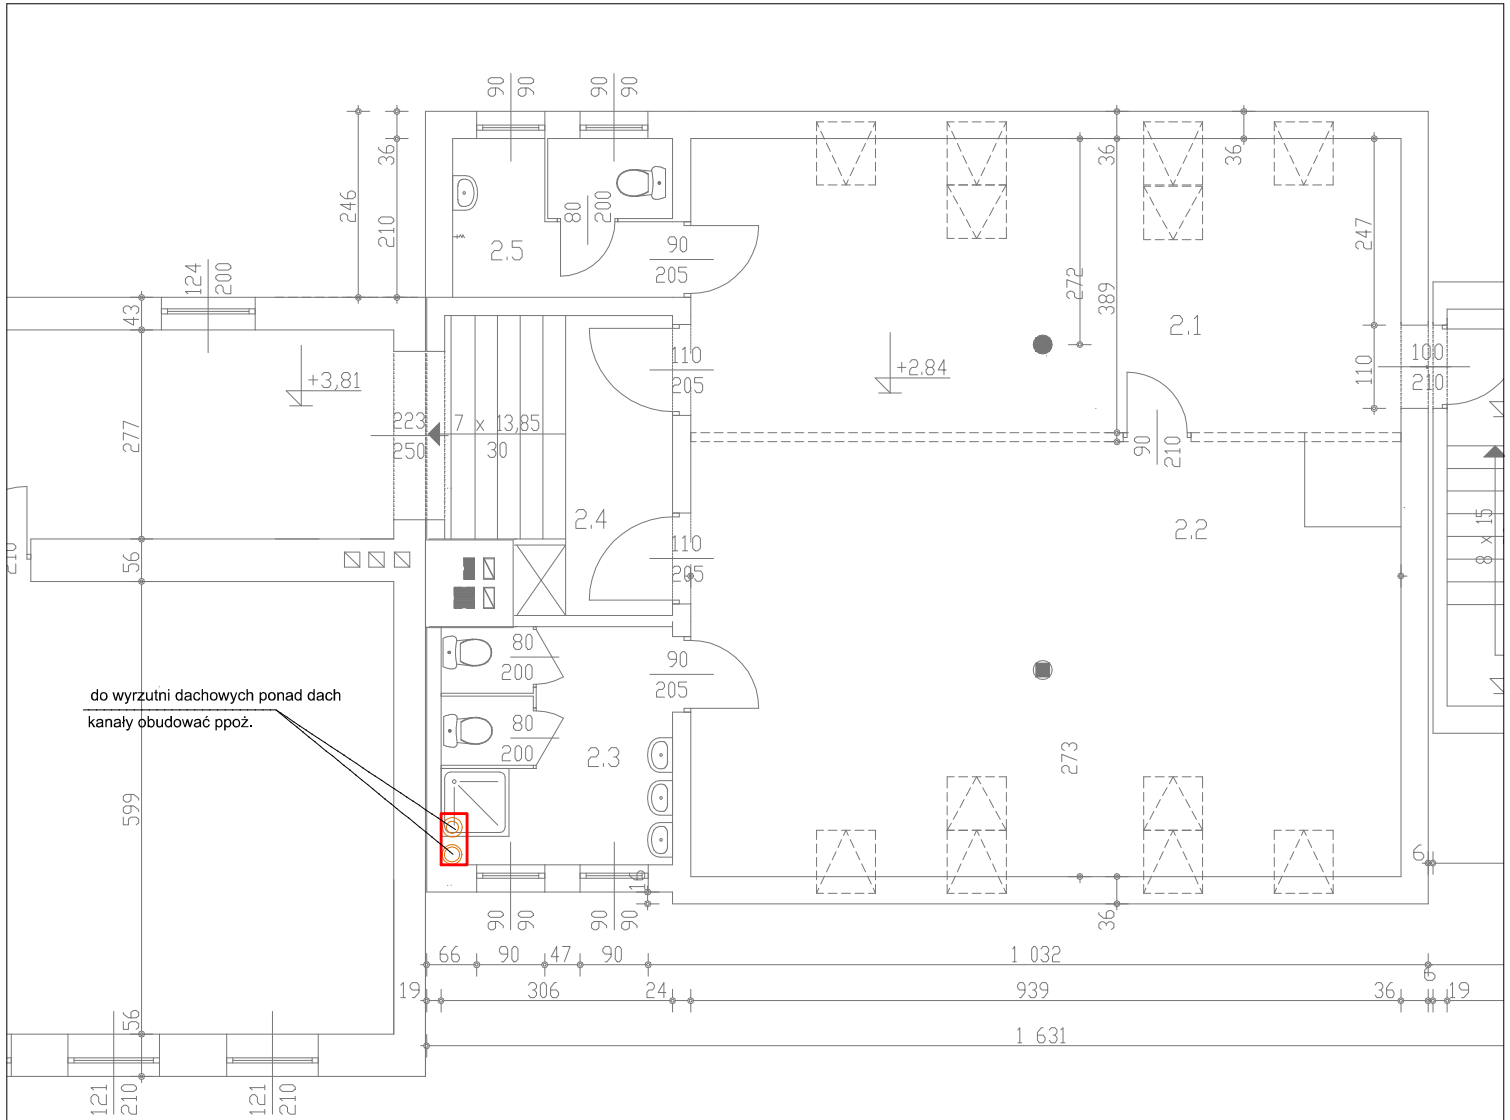

RZUT PRZEDSZKOLA 1:100
PIĘTRO - STAN ISTNIEJĄCY

LEGENDA

- przewód nawiewny
- przewód wywiewny
- 70 m³/h
125
- ilość powietrza/ wymiar nawiewnika, wywiewnika
- kierunek przepływu powietrza

arcus

43-100 TYCHY UL. ARKADOWA 6c/2 TEL.(32) 328 24 08

obiekt:	BUDYNEK PRZEDSZKOLA GMINNEGO W KOBIEŹRZE PRZY UL.RODZINNEJ 1 (dz.nr 1375 /143, 1999/143, 2000/130)		
temat:	PROJEKT TECHNICZNY ZMIANY SPOSOBU UŻYTKOW. CZĘŚCI PARTERU OBIEKTU NA ŻŁOBEK GMINNY		data: 10.2024 r.
treść:	RZUT PIĘTRA - instalacja wentylacji mechanicznej		skala: 1:100
projektował/nr uprawn. mgr inż. Michał Grzyb SLK/1938/PWDS/07			nr rys: S_03a
opracował: mgr inż. Daria Karlik			
sprawił/nr uprawn. mgr inż. Adam Siodłok SLK/0992/PWDS/06			