




PRZYKŁADOWE PODŁĄCZENIE POMP CIEPŁA

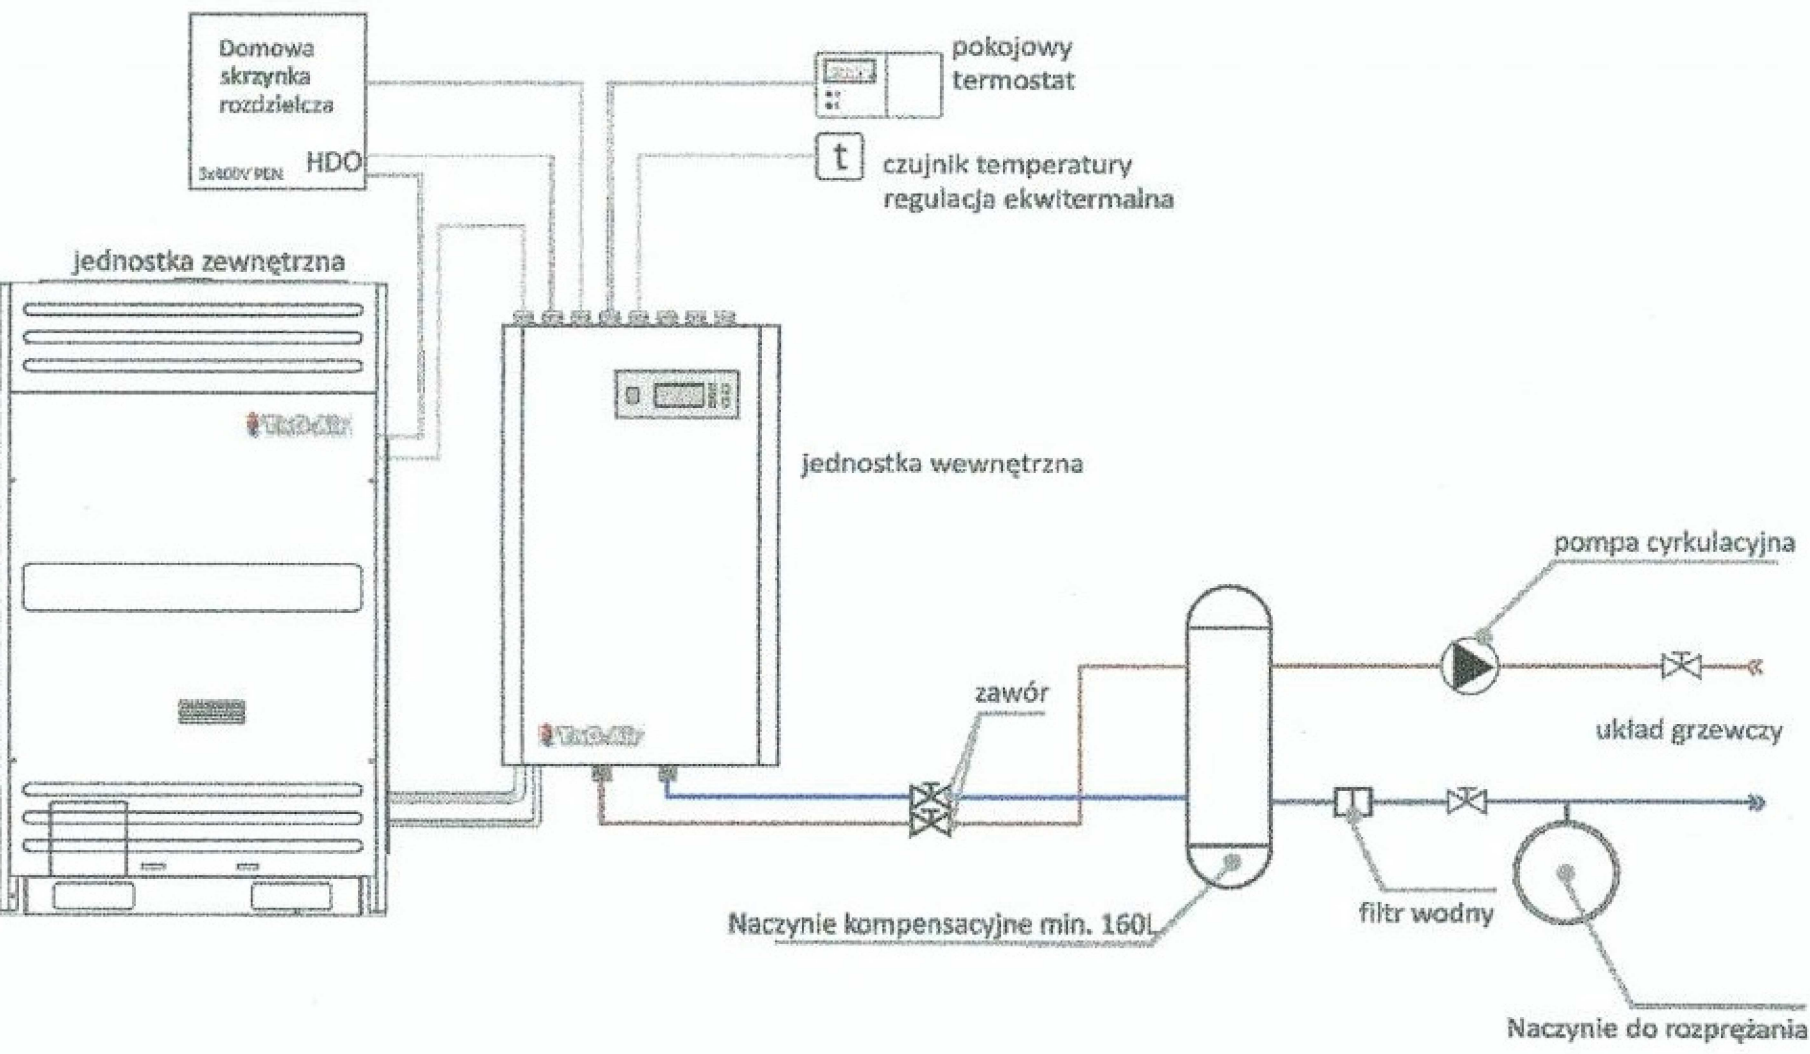

Opis podłączenia kaskadowego pompy ciepłej

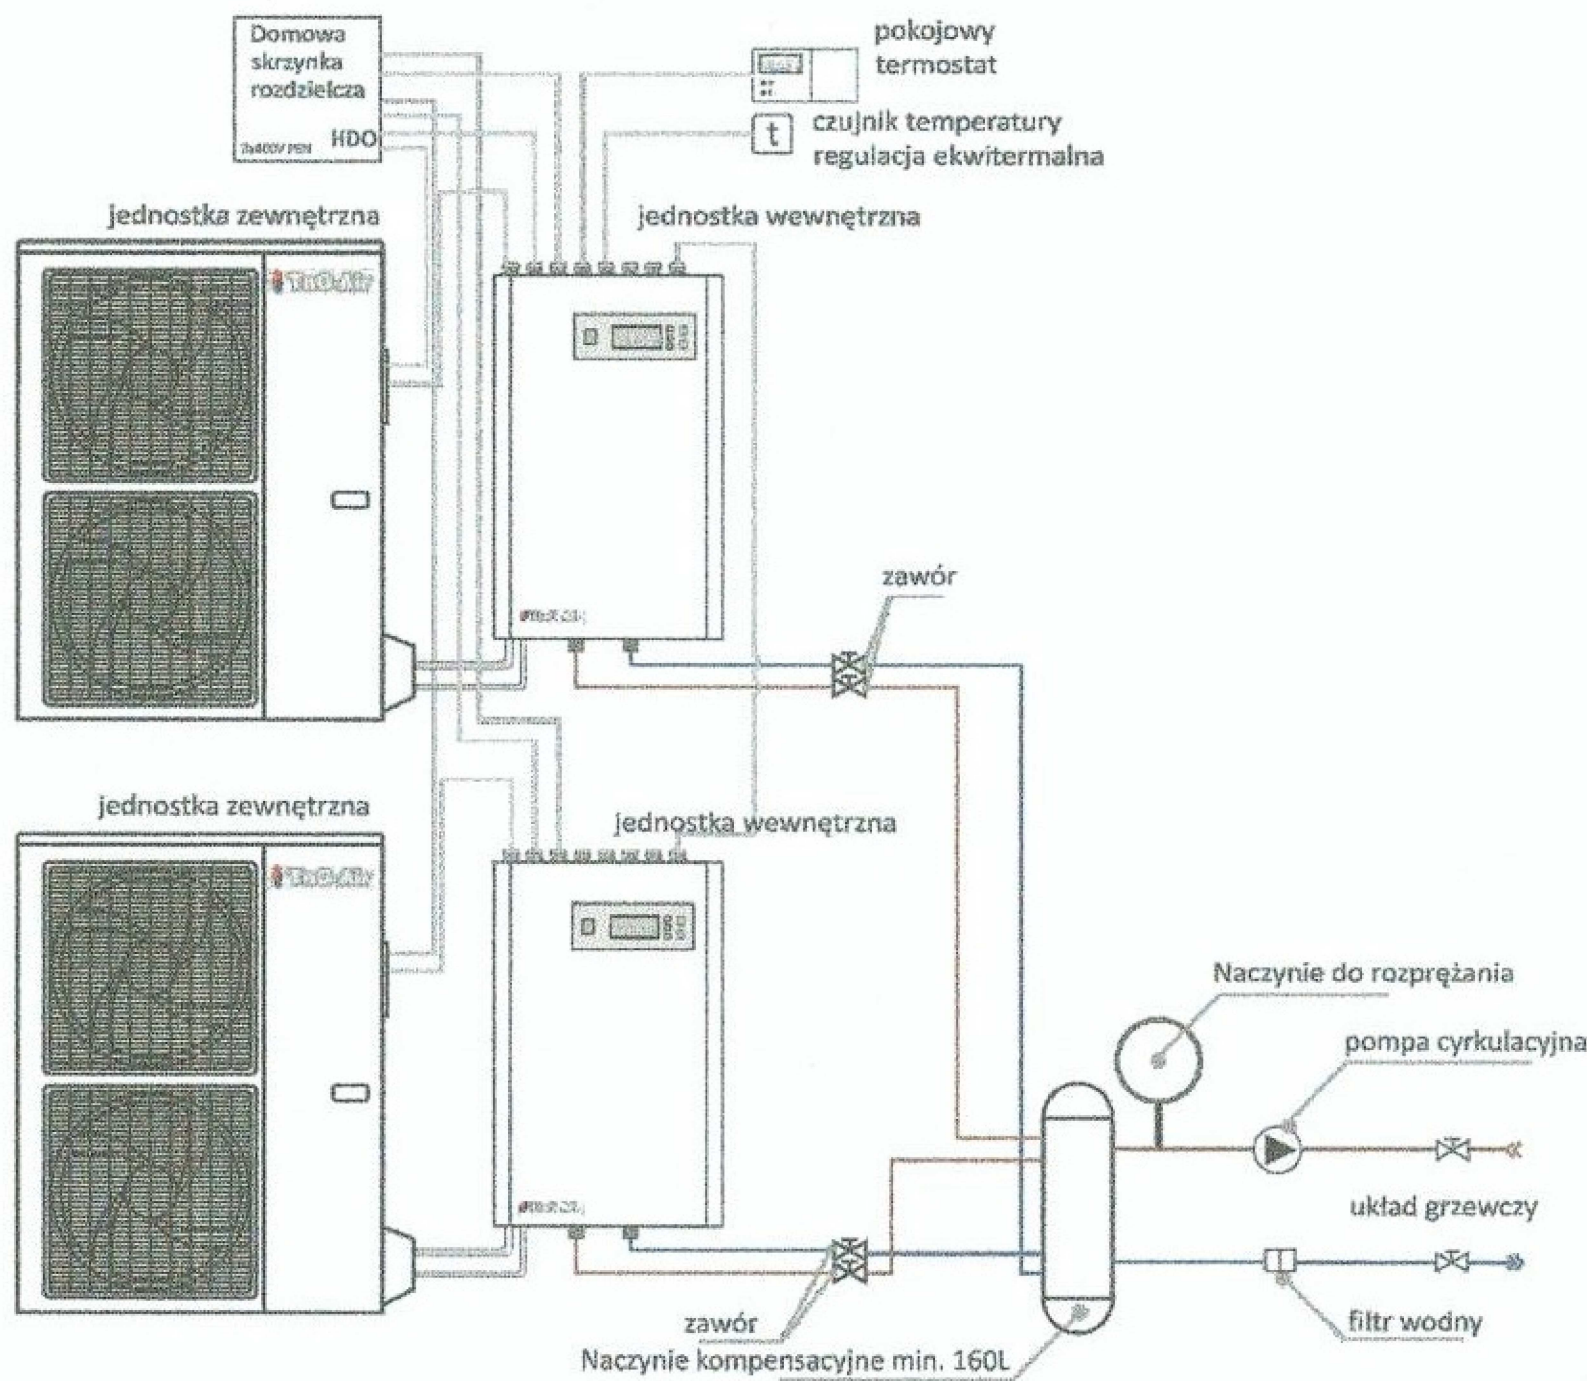

SCHEMAT INSTALACJI ELEKTRYCZNEJ KOTŁOWNI
skala 1:50

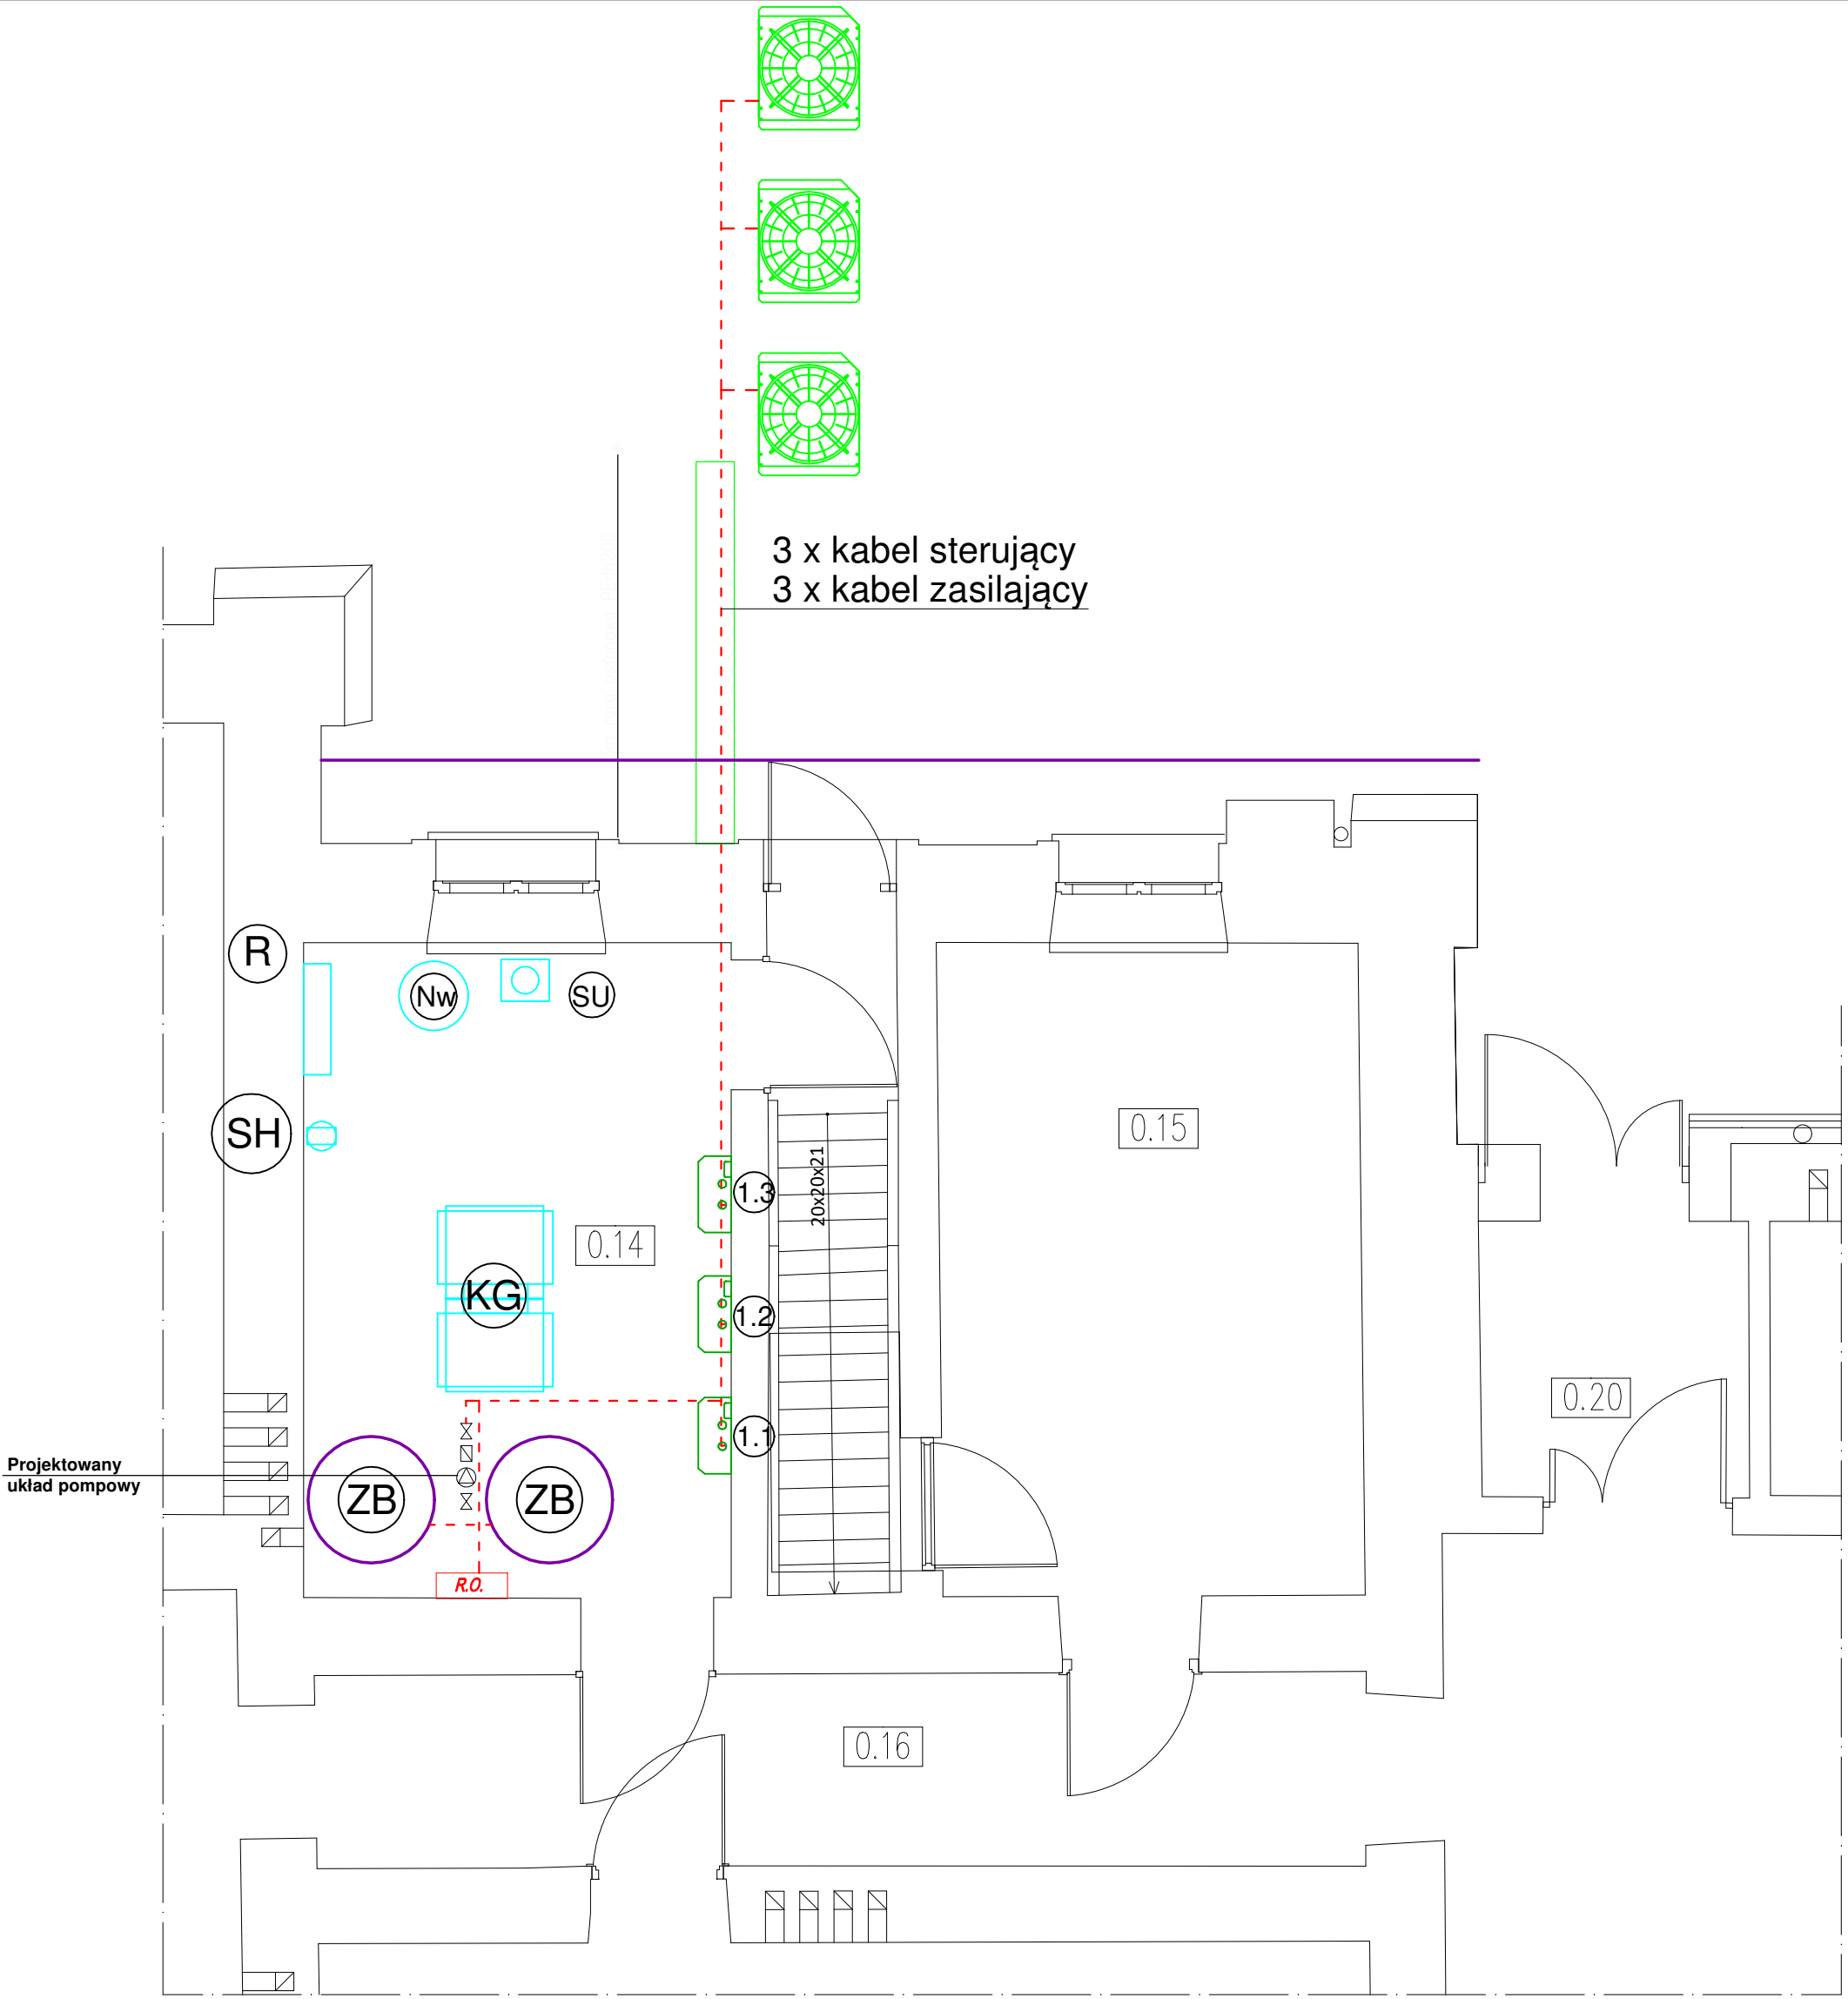

- LEGENDA:
- projektowany kabel energetyczny
 - R.O. projektowana rozdzielnia pomp ciepła
 - ZB zbiornik buforowy 10000l
 - zewnętrzna jednostka pompy ciepła
 - wewnętrzny moduł hydrauliczny z grzałką 6kW (1.1;1.2) i 18kW (1.3)
 - SU istniejąca stacja uzdatniania wody
 - Nw istniejące naczynie wzbiorcze
 - R istniejący rozdzielacz
 - KG istniejące kotły gazowe

INSTAL-SKO Inż. Łukasz Skowierzak Kurzacze 14 27-415 gmina Kunów				
Inwestycja: PRZEBUDOWA KOTŁOWNI WĘGLOWEJ NA KOTŁOWNIĘ Z POMPĄ CIEPŁĄ W ISTNIEJĄCYM BUDYNKU SZKOŁY PODSTAWOWEJ W CHMIELOWIE CHMIEŁÓW ul.SPACEROWA 2 27-400 OSTROWIEC ŚWIĘTOKRZYSKI DZ NR 1044				
Inwestor: Gmina Bodzechów ul. Mikołaja Reja 10 , 27-400 Ostrowiec Św.				
Tytuł: SCHEMAT INSTALACJI ELEKTRYCZNEJ KOTŁOWNI				
Projektował:	Nazwisko i imię	Data	nr upr	Podpis
	inż. Łukasz Skowierzak	2025	SWK/0137/PWBS/15	
				Skala
				1:50
				Nr rysunku
				3