


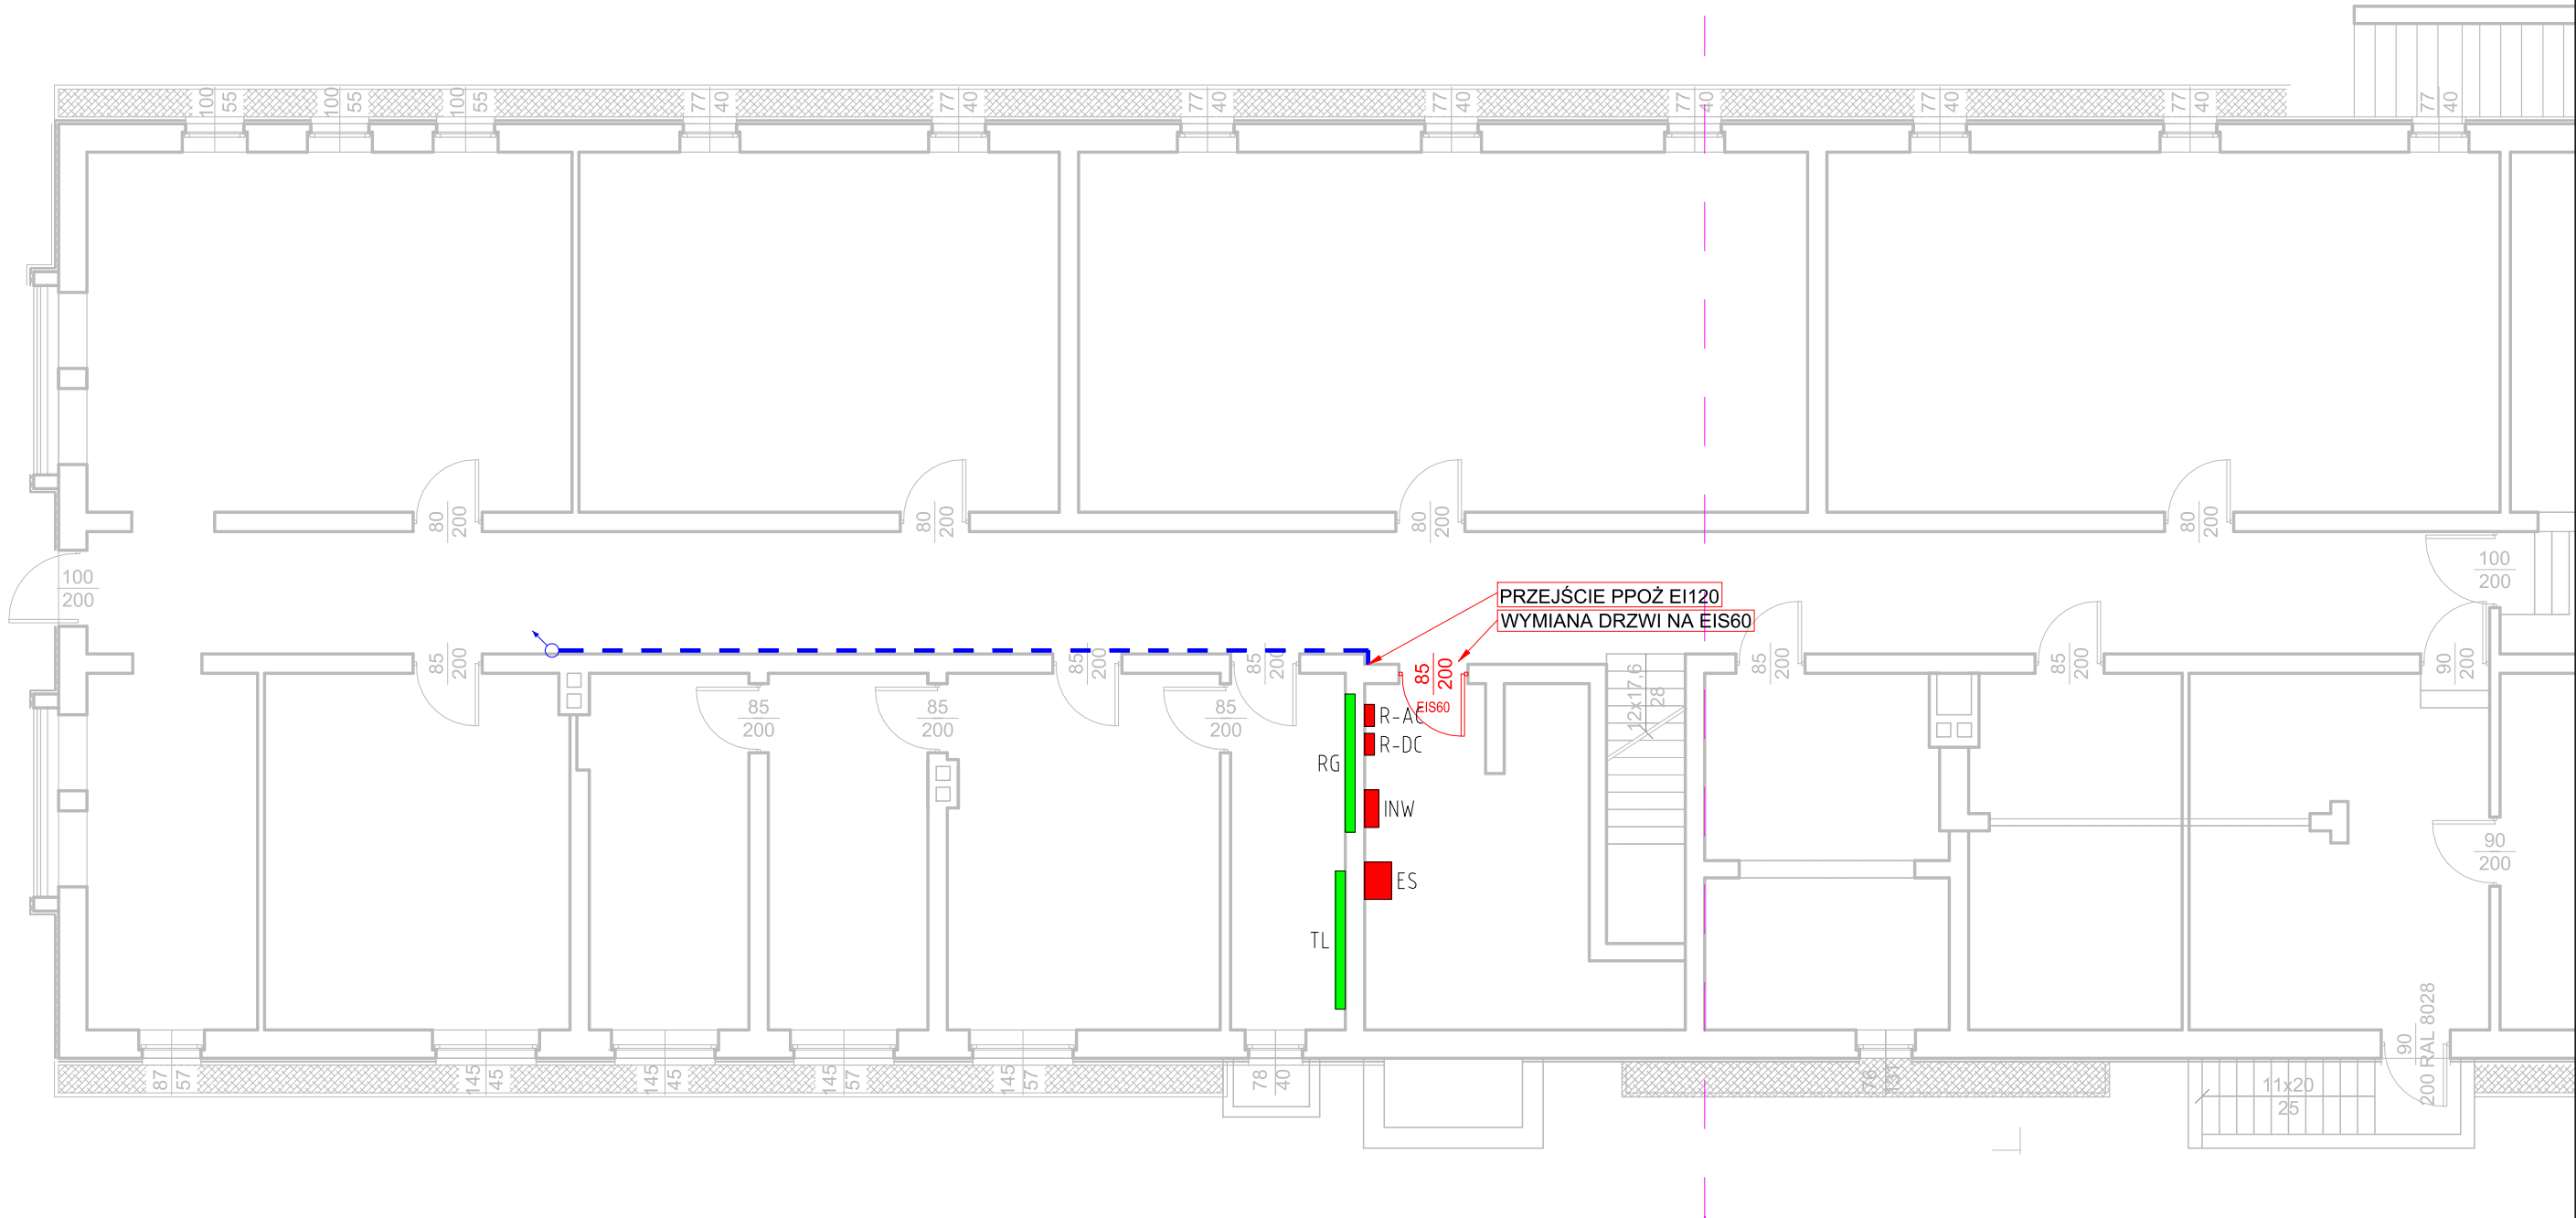

LEGENDA:

- INW

- Inwerter solarny 8,00kW, ~3f
- R-AC

- Rozdzielnica prądu przemiennego
- R-DC

- Rozdzielnica prądu stałego
- ES

- Magazyn energii elektrycznej, wysokonapięciowy
- RG

- Istniejąca rozdzielnica główna
- TL

- Istniejąca tablica licznikowa
- - -

- Koryto kablowe stalowe, pełne, 50mm, h=42mm
- Przejście kabla pomiędzy kondygnacjami

BIURO PROJEKTOWE "ELECTIN" mgr inż. Szymon Skrobol ul. Narcyzów 1D, 43-200 Pszczyna			
TYTUŁ PROJEKTU: PROJEKT WYKONAWCZY INSTALACJI FOTOWOLTAICZNEJO MOCY 9,90kW			
ADRES INWESTYCJI: UL. CENTRALNA 57, 43-210 KOBIÓR			
TEMAT RYSUNKU: RZUT PIWNICY - INSTALACJA FOTOWOLTAICZNA			
DATA: 05.2025	SKALA: 1:100	FAZA: PW	NR RYSUNKU: E-02
PROJEKTANT: MGR INŻ. SZYMON SKROBOL		PODPIS:	
NUMER UPRAWNIEN: SLK/3438/POOE/10			
OPRACOWAŁ: MGR INŻ. ROBERT HOLEWIK			