
 


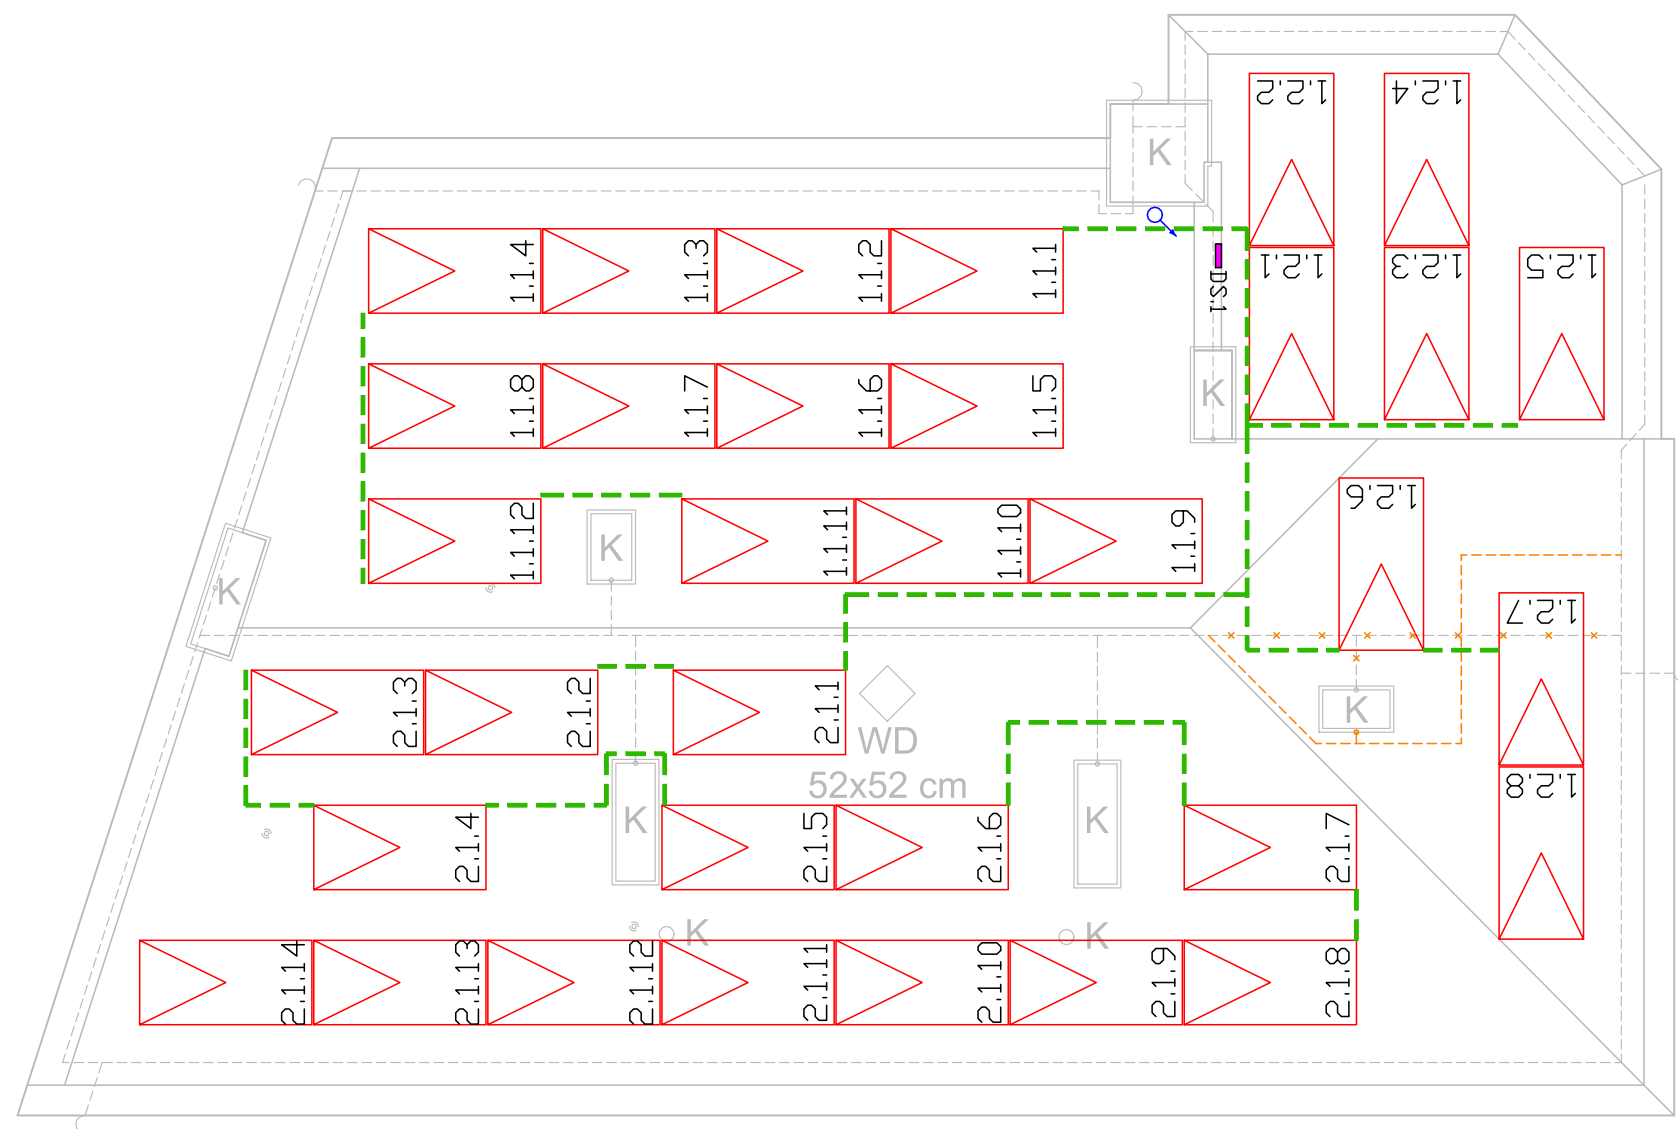

LEGENDA:



- Moduł fotowoltaiczny, monokryształ 550Wp 2278x1134x30mm

DS....

- Rozłącznik bezpieczeństwa DC



- Koryto kablowe stalowe, ocynkowane, h=42mm, A=50mm, pełne



- Zakres opracowania

h=...m

- Maszt odgromowy



- Przejście kabli pomiędzy kondygnacjami

BIURO PROJEKTOWE "ELECTIN"

mgr inż. Szymon Skrobol
ul. Narcyzów 1D, 43-200 Pszczyna



TYTUŁ PROJEKTU:

**PROJEKT WYKONAWCZY INSTALACJI
FOTOWOLTAICZNEJ O MOCY 18,70kW**

ADRES INWESTYCJI:

UL. KOBIÓRSKA 5, 43-210 KOBIÓR

TEMAT RYSUNKU:

RZUT DACHU - INSTALACJA FOTOWOLTAICZNA

DATA:

05.2025

SKALA:

1:100

FAZA:

PW

NR RYSUNKU:

E-01

PROJEKTANT:

MGR INŻ. SZYMON SKROBOL

NUMER UPRAWNIEN:

SLK/3438/POOE/10

OPRACOWAŁ:

MGR INŻ. ROBERT HOLEWIK