


K - komin
WD - wyłaz dachowy

- zwód poziomy drut FeZn
- iglica odgromowa drut FeZn
- ~ przewód odprowadzający drut FeZn
- ⊙ hak - pręt fi 20 mm

INWENTARYZACJA: RZUT DACHU
Skala: 1:100

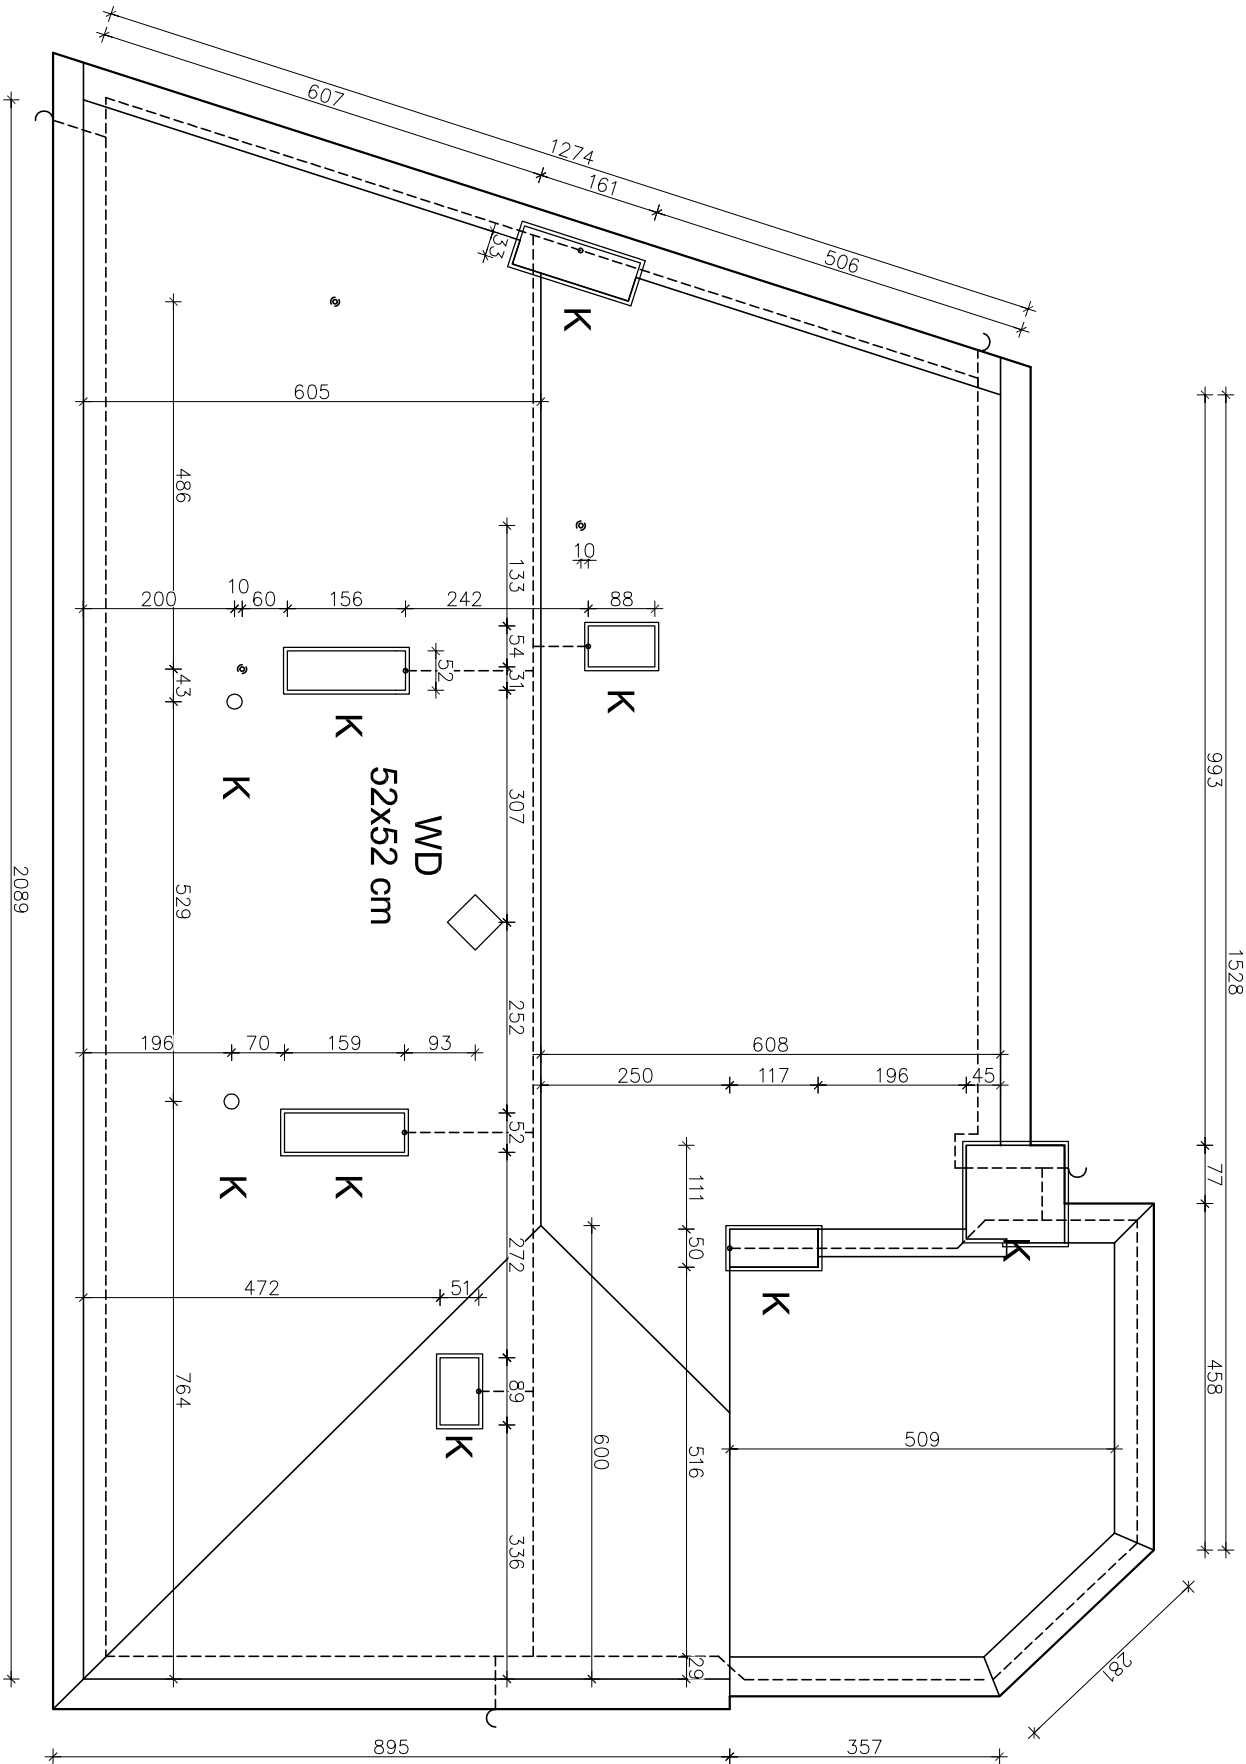

UWAGI:

1. Wymiary na rysunku podano w centymetrach

Projektował: mgr inż. Tomasz Wroński		Nr upr.: SLK/1787/PWOK07	Podpis:
Inwestor:	Gmina Kobior 43-210 Kobior, ul. Kobiórska 5	spec.: konstr.	Skala:
Inwestycja:	Instalacja fotowoltaiczna na dachu budynku Gminy Kobior 43-210 Kobior, ul. Kobiórska 5	1:100	
Treść rysunku: INWENTARYZACJA: RZUT DACHU		Data: 05.2025 r.	Nr rys.: I-01