


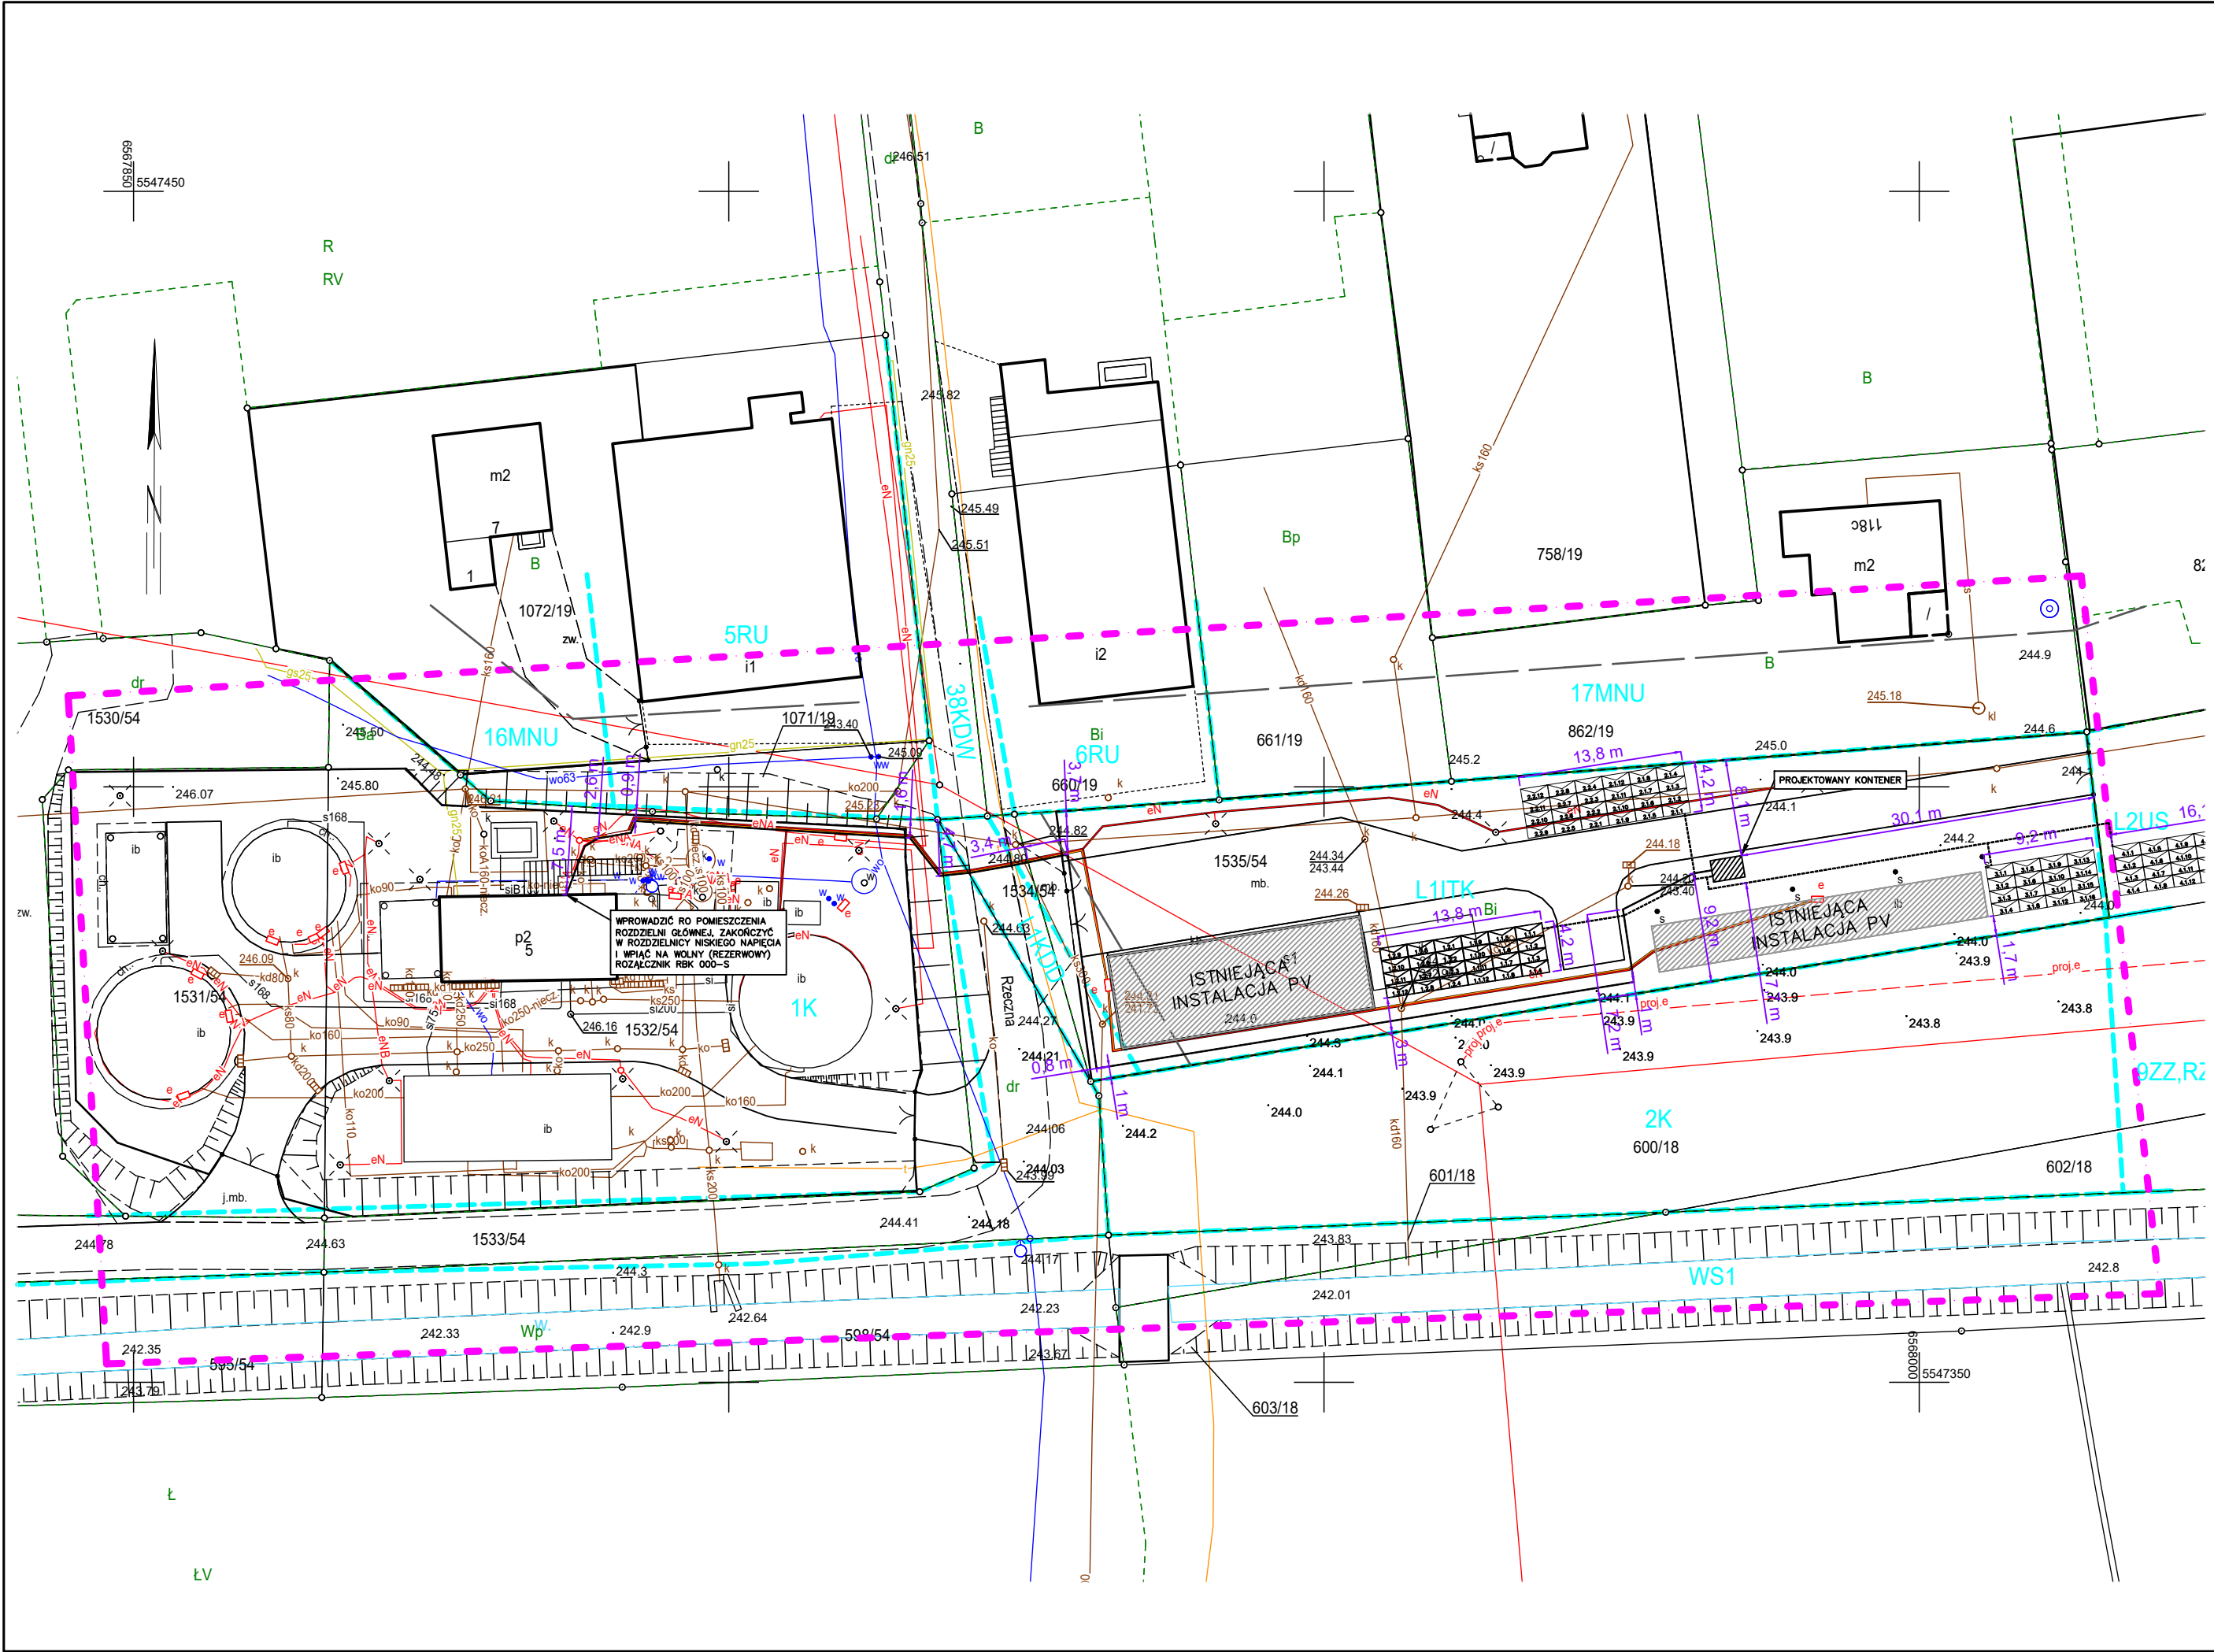

RUDZKI Sp. z o.o.
43-200 Pszczyna, ul. S. Batorego 13A/5
NIP: 6381847965 Regon: 521296543 KRS 0000954993
tel. 506 666 792 , 530 880 674 rudzki.geodezja@gmail.com

MAPA DO CELÓW PROJEKTOWYCH

ID: GN.6640.1219.2026
Skala: 1:500

Data opracowania mapy: 15.05.2026 r.
Układ współrzędnych: PL-2000
Układ odniesienia: PL-EVRF2007-NH
Województwo: śląskie
Jednostka ewid.: 241002_2, Kobiór
Obręb ewidencyjny: 241002_2.0001, Kobiór

Obiekt: Kobiór, ul. Rzeczna

Zestawienie sekcji mapy:

6.125.29.13.3.2	6.125.29.13.4.1
-----------------	-----------------

GEODETA UPRAWNIONY
Nr 21807
inż. Marek Rudzki
43-200 Pszczyna, ul. Batorego 13A/5
tel. 506666792

Na podstawie art.42 ust. 4 ustawy z dnia 17 maja 1989 r.
Prawo geodezyjne i kartograficzne poświadczam, że niniejszy dokument
został opracowany w wyniku prac geodezyjnych i kartograficznych,
których rezultaty zawiera pozytywnie zweryfikowany operat techniczny.
Jednocześnie informuję, że jestem świadomy odpowiedzialności karnej
za złożenie fałszywego oświadczenia.

Identyfikator zgłoszenia prac geodezyjnych	GN.6640.1219.2026
Identyfikator operatu	P.2410.2026.xxx
Organ służby geodezyjnej, który otrzymał zgłoszenie	Starosta Pszczyński
Wykonawca prac geodezyjnych	RUDZKI Sp. z o.o.
Nr oraz data sporządzenia dokumentu zawierającego pozytywny wynik weryfikacji	Protokół weryfikacji z dn. xx.05.2026 nr GN.6640.1219.2026_xxxxx
Imię i nazwisko oraz nr uprawnień zawodowych kierownika prac	Marek Rudzki nr uprawnień 21807

Legenda:
- zakres opracowania
- linie rozgraniczające i symbole zagospodarowania z MPZP
- nieprzekraczalna linia zabudowy z MPZP

LEGENDA:
- Moduł fotowoltaiczny, monokryształ 550Wp 2278x1134x30mm
- Trasa przewodów DC H1ZZ22-K 1x4mm²
- Trasa kabla zasilającego YAKY 4x70mm² oraz sygnałowego F/UTP kat. 6, żelazowy

REW. 1 - 18.05.2026

BIURO PROJEKTOWE "ELECTIN"
mgr inż. Szymon Skroboł
ul. Narcyzów 1D, 43-200 Pszczyna



TYTUŁ PROJEKTU:

PROJEKT WYKONAWCZY INSTALACJI
FOTOWOLTAICZNEJ O MOCY 49,50kW

ADRES INWESTYCJI:

UL. RZECZNA 5, 43-210 KOBIOR

TEMAT RYSUNKU:

PROJEKT ZAGOSPODAROWANIA TERENU - INSTALACJA FOTOWOLTAICZNA

DATA: 05.2025	SKALA: 1:200	FAZA: PW	NR RYSUNKU: E-01
PROJEKTANT: MGR INŻ. SZYMON SKROBOL	NUMER UPRAWNIENI: SLK/3438/POOE/10	PODPIS:	
OPRACOWAŁ: MGR INŻ. ROBERT HOLEWIK			