


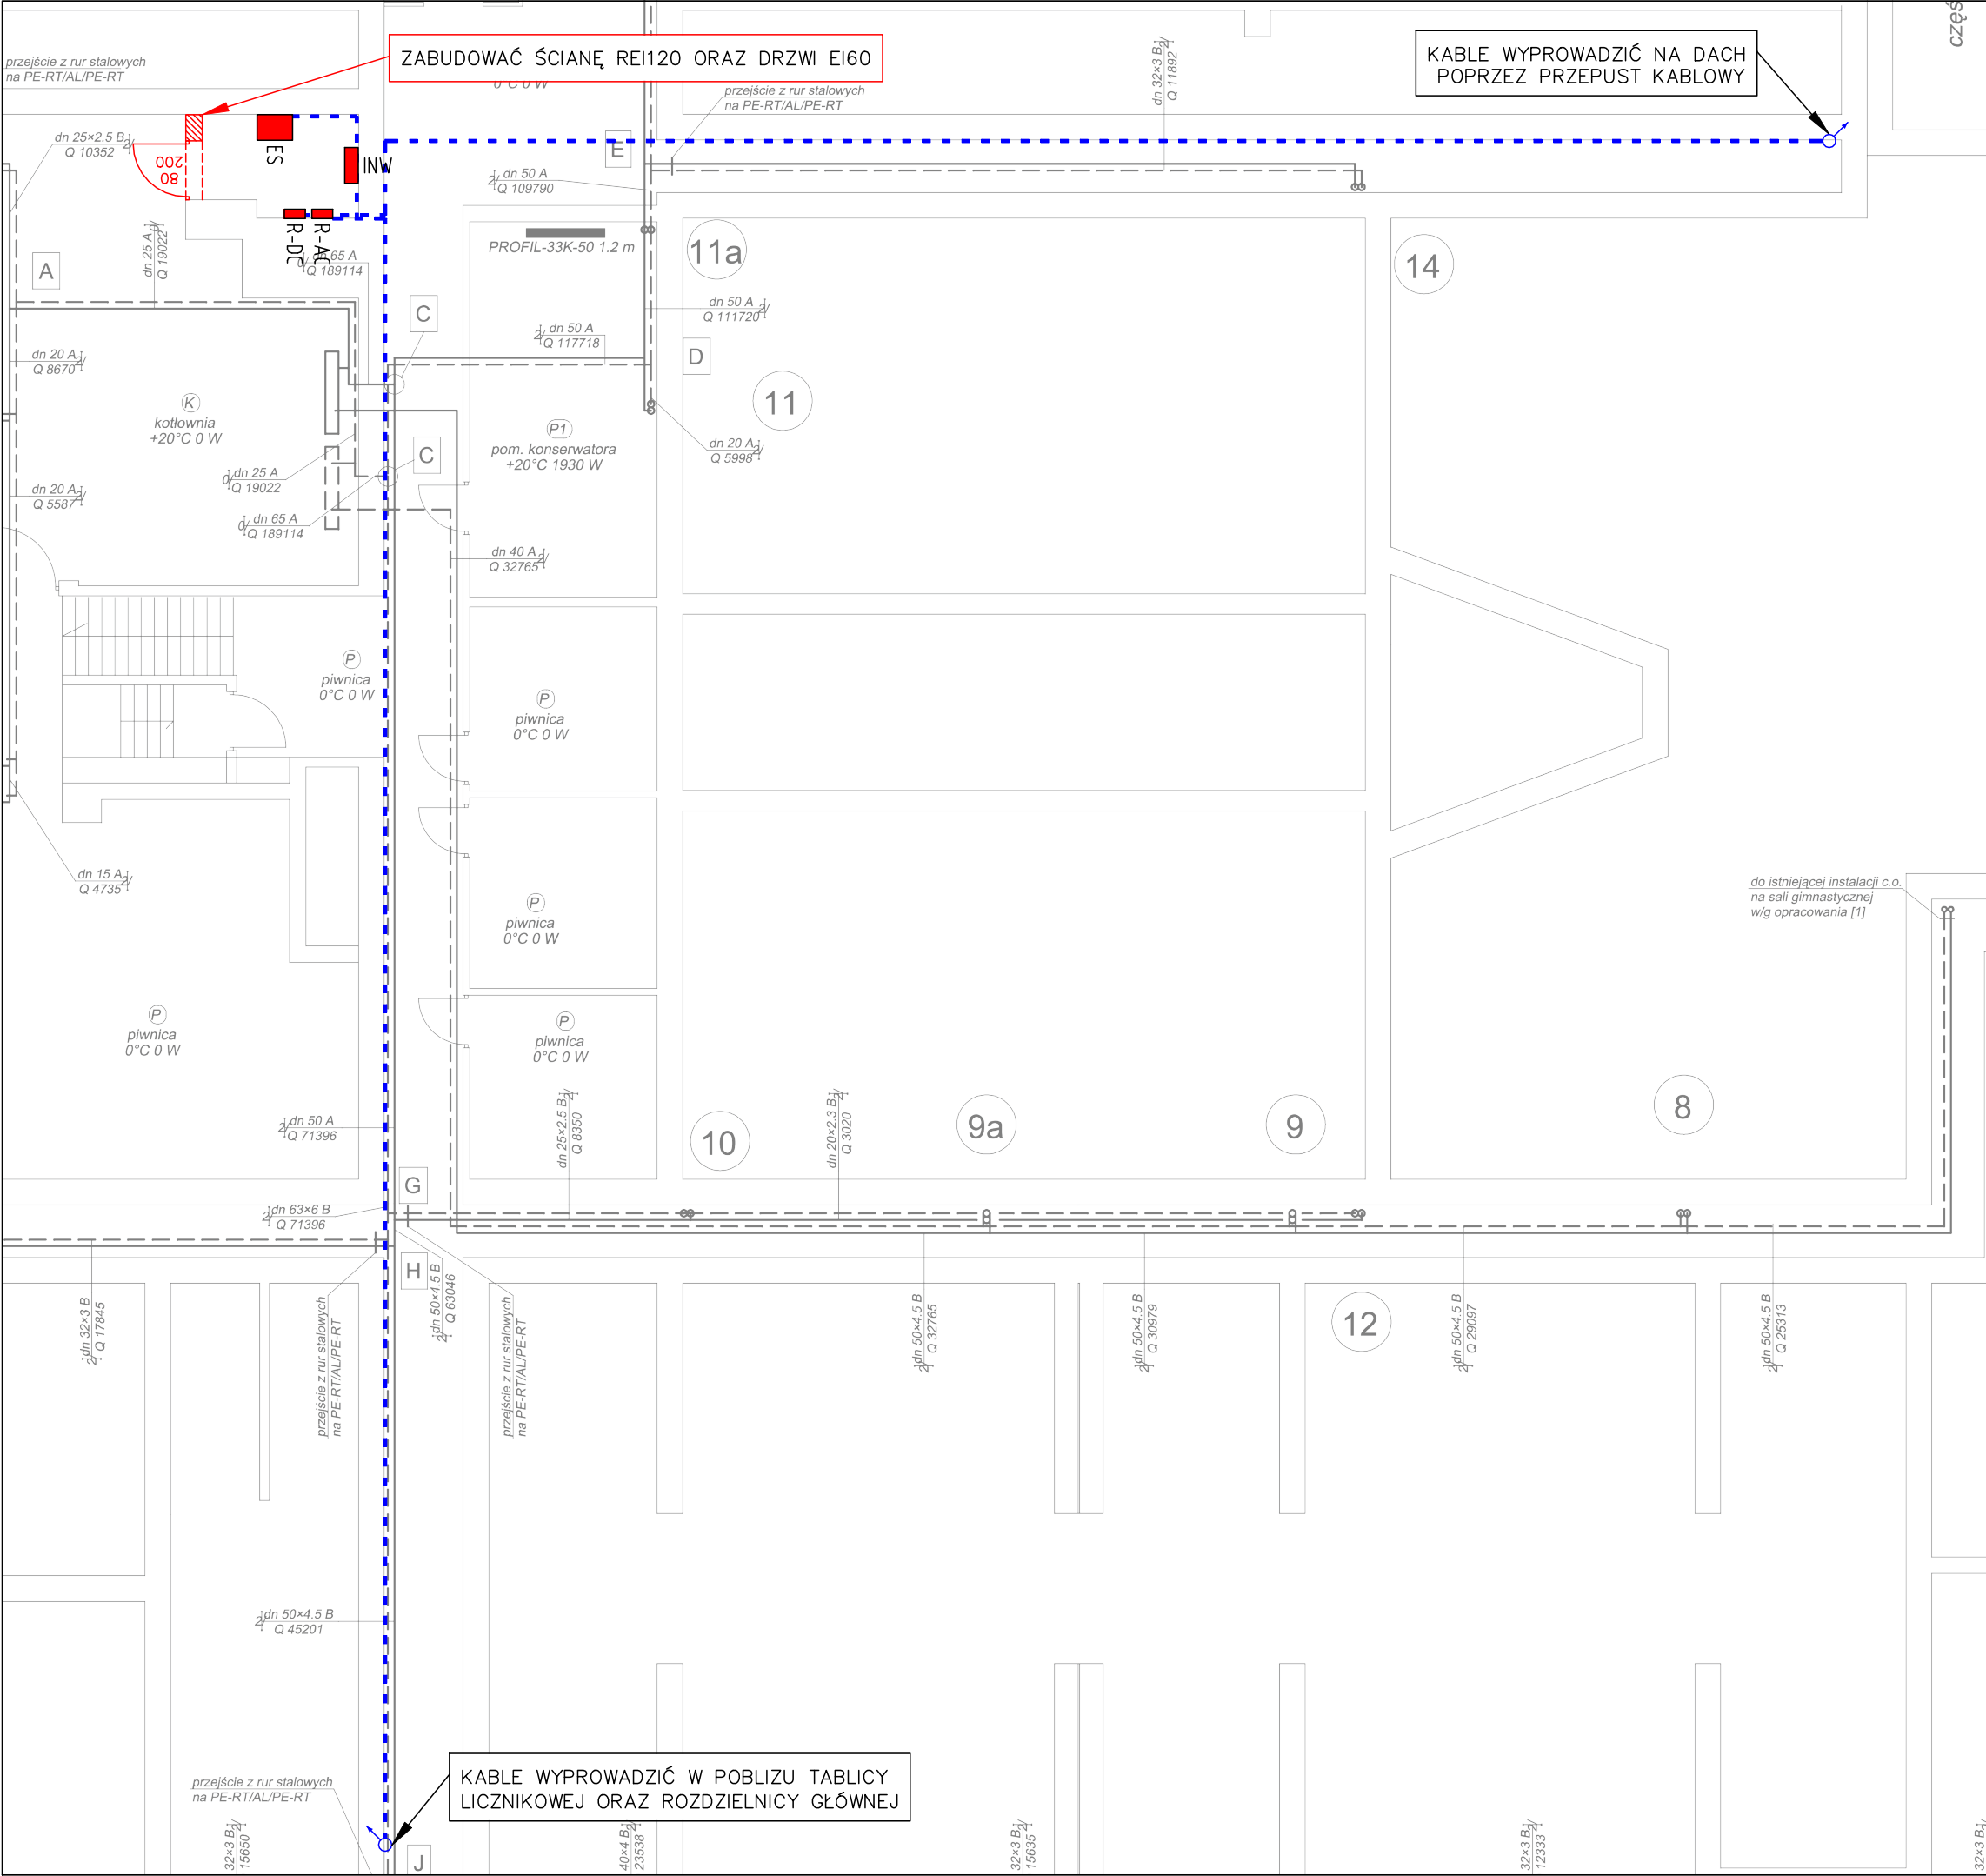

- LEGENDA:**
- INW - Inwerter solarny 15,00kW, ~3f
 - R-AC - Rozdzielnica prądu przemiennego
 - R-DC - Rozdzielnica prądu stałego
 - ES - Magazyn energii elektrycznej, wysokonapięciowy
 - - - Koryto kablowe stalowe, pełne, 50mm, h=42mm
 - Przebieg kabla między kondygnacjami

BIURO PROJEKTOWE "ELECTIN"

mgr inż. Szymon Skrobol
ul. Narcyzów 1D, 43-200 Pszczyna

TYTUŁ PROJEKTU:

PROJEKT WYKONAWCZY INSTALACJI FOTOWOLTAICZNEJ O MOCY 19,80kW

ADRES INWESTYCJI:

UL. TUWIMA 33, 43-210 KOBIOR

TEMAT RYSUNKU:

RZUT PIWNICY - INSTALACJA FOTOWOLTAICZNA

DATA:

05.2025

SKALA:

1:100

FAZA:

PW

NR RYSUNKU:

E-02

PROJEKTANT:

MGR INŻ. SZYMON SKROBOL

NUMER UPRAWNIENIA:

SLK/3438/POOE/10

OPRACOWAŁ:

MGR INŻ. ROBERT HOLEWIK