

Załącznik Nr 6 do SWZ - Poglądowy schemat rozmieszczenia wyposażenia

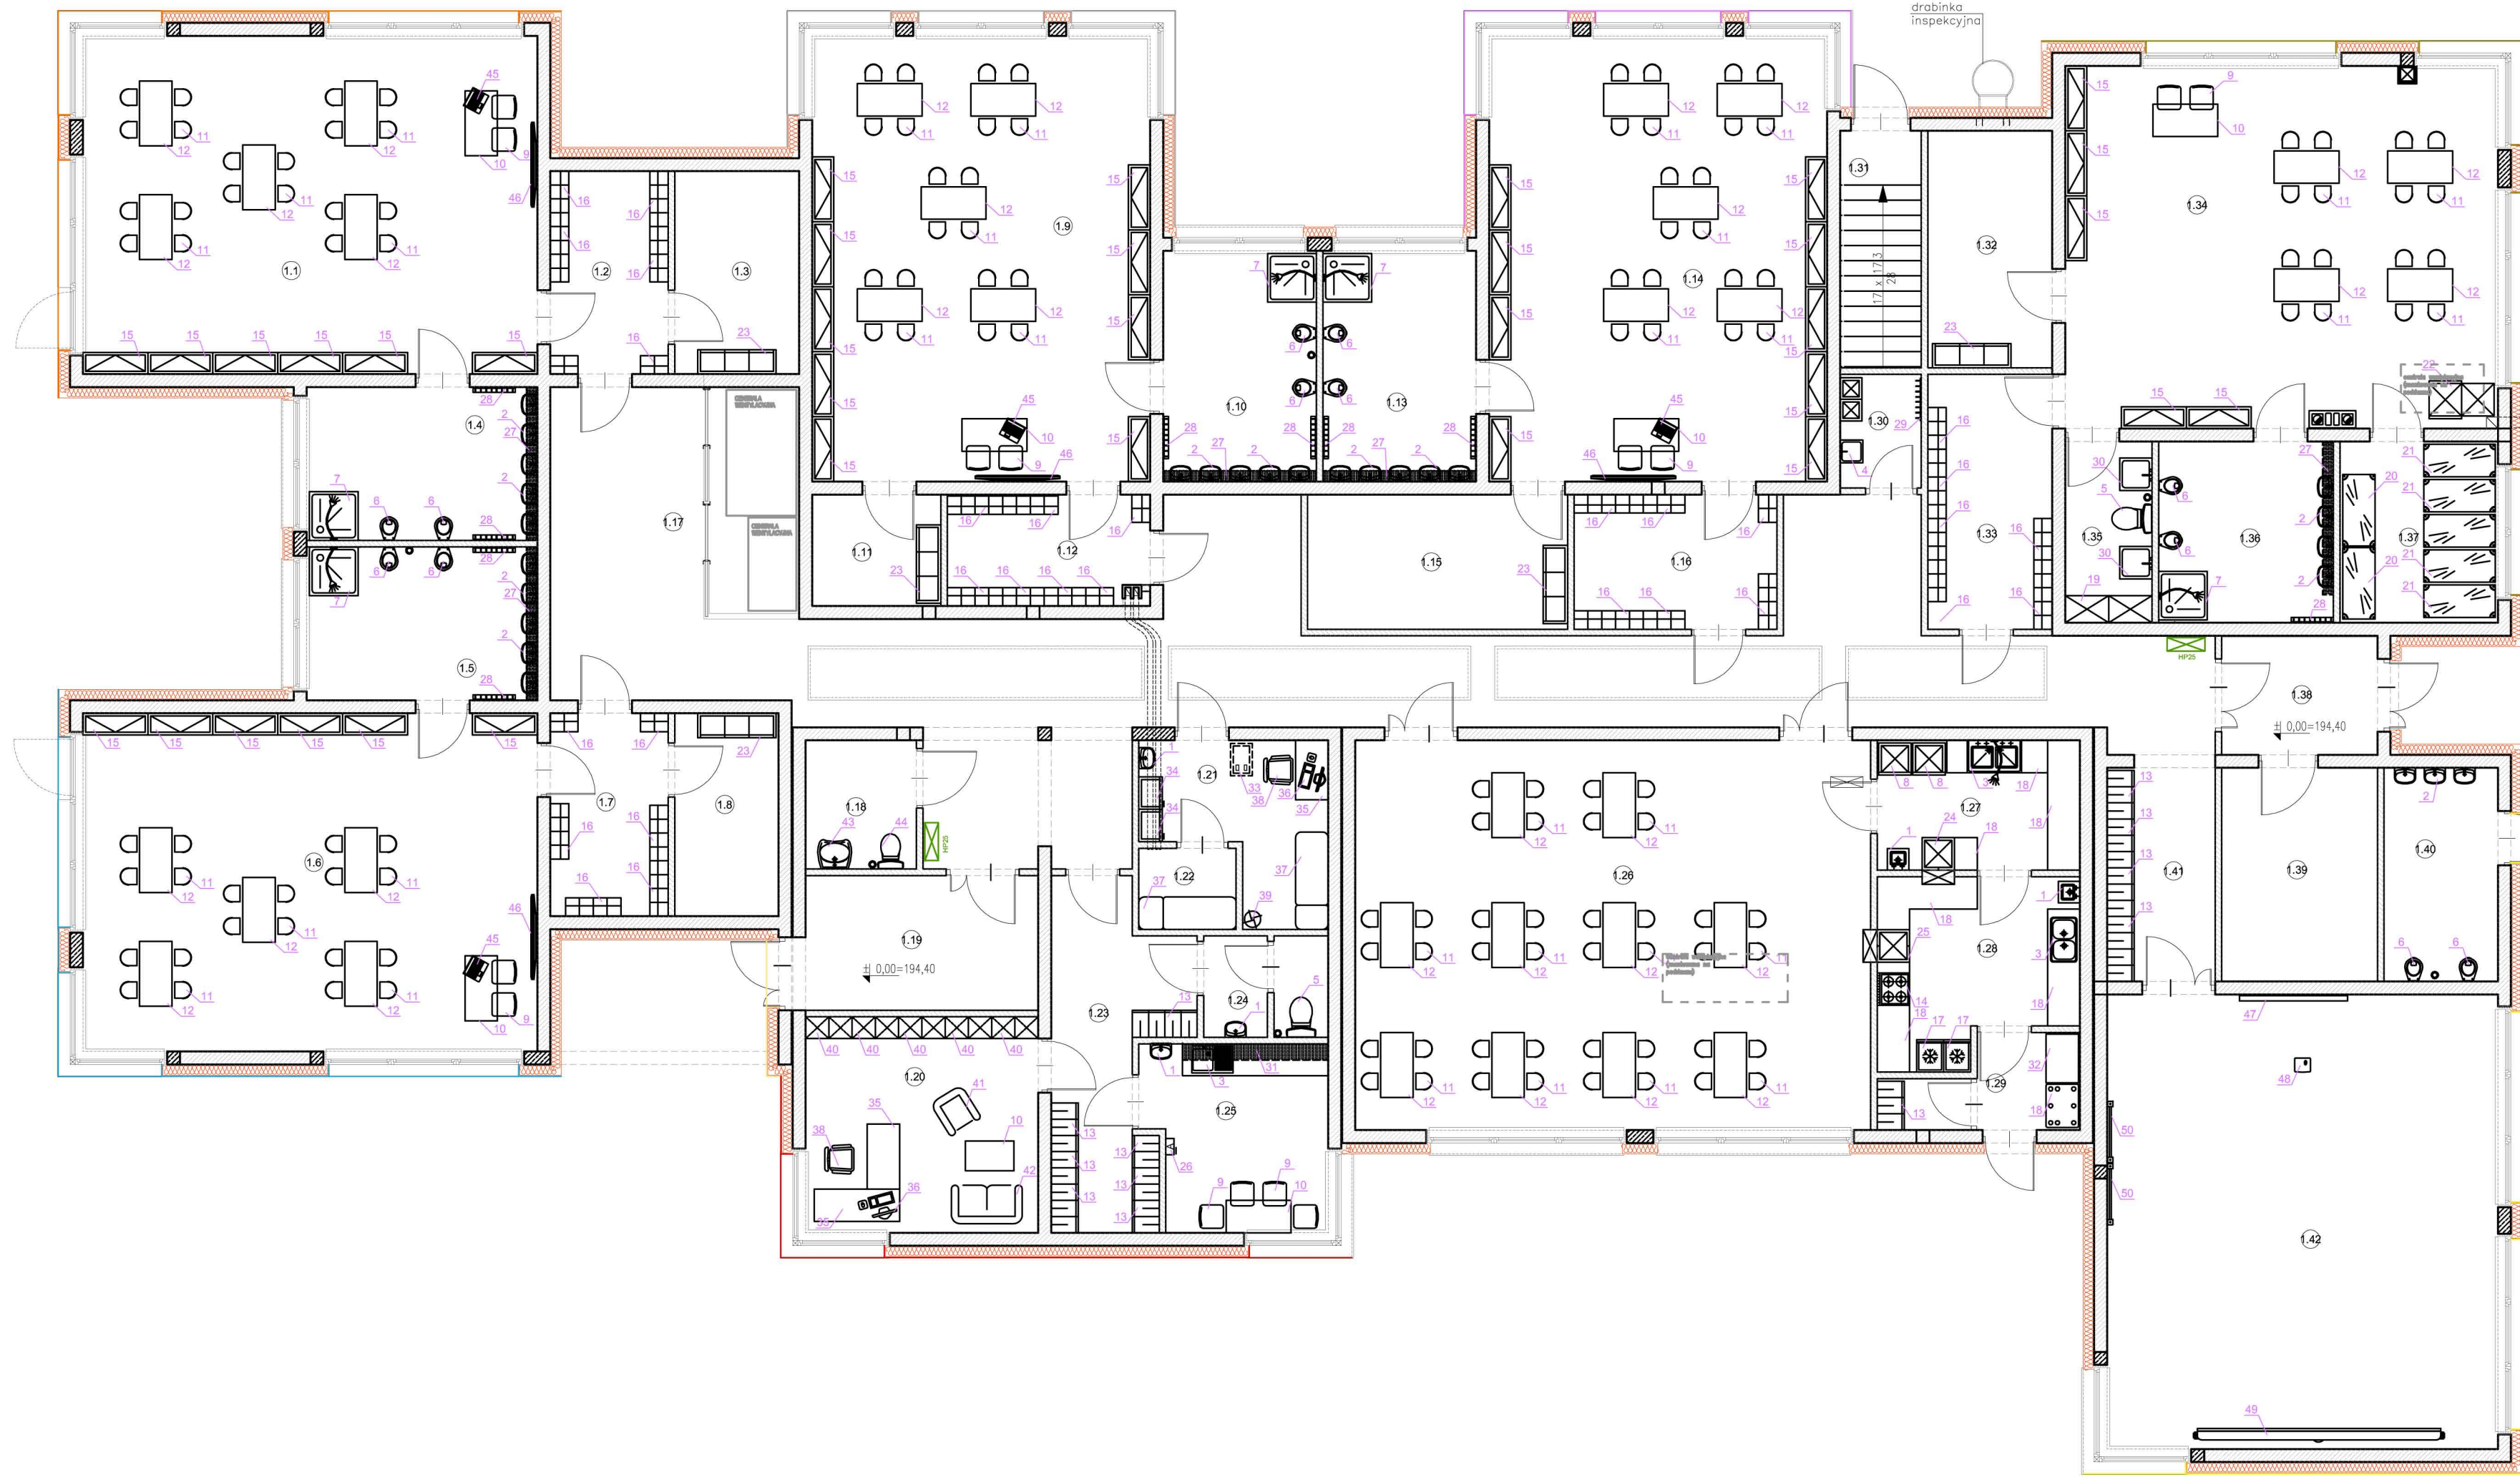


TABELA 1 – ZESTAWIENIE POMIESZCZEŃ							
Pomieszczenie	Pow. [m ²]	Temp. obliczeniowa [°C]	Wwent. m ³ /h	Em [kJ]	H pomieszczeniapomieszczenia	V	
1.1 SALA PRZEDSZKOLNA 1 PRZEZNACZONA NA ZBIOROWY POBYT DZIECI (20dzieci + 3opiekunki)	52,50	+20	360 m ³ /h	300	3,0m	157,5m ³	
1.2 SZATNIA SALI NR 1	8,20	+20	100 m ³ /h	200	3,0m	24,6m ³	
1.3 MAGAZYN	8,20	+20	15 m ³ /h	100	3,0m	24,6m ³	
1.4 ŁAZIENKA	12,10	+24	100 m ³ /h	200	2,5m	30,25m ³	
1.5 ŁAZIENKA	12,10	+24	100 m ³ /h	200	2,5m	30,25m ³	
1.6 SALA PRZEDSZKOLNA 2 PRZEZNACZONA NA ZBIOROWY POBYT DZIECI (20dzieci + 3opiekunki)	52,50	+20	360 m ³ /h	300	3,0m	157,5m ³	
1.7 SZATNIA SALI NR 2	8,20	+20	100 m ³ /h	200	3,0m	24,6m ³	
1.8 MAGAZYN	8,20	+20	15 m ³ /h	100	3,0m	24,6m ³	
1.9 SALA PRZEDSZKOLNA 3 PRZEZNACZONA NA ZBIOROWY POBYT DZIECI (20dzieci + 3opiekunki)	51,50	+20	360 m ³ /h	300	3,0m	154,5m ³	
1.10 ŁAZIENKA	12,30	+24	100 m ³ /h	200	2,5m	30,75m ³	
1.11 MAGAZYN	4,90	+20	15 m ³ /h	100	3,0m	14,7m ³	
1.12 SZATNIA SALI NR 3	7,70	+20	100 m ³ /h	200	3,0m	23,1m ³	
1.13 ŁAZIENKA	12,10	+24	100 m ³ /h	200	2,5m	30,25m ³	
1.14 SALA PRZEDSZKOLNA 4 PRZEZNACZONA NA ZBIOROWY POBYT DZIECI (20dzieci + 3opiekunki)	51,50	+20	360 m ³ /h	300	3,0m	154,5m ³	
1.15 MAGAZYN	12,00	+20	20 m ³ /h	100	3,0m	36,0m ³	
1.16 SZATNIA SALI NR 4	9,30	+20	120 m ³ /h	200	3,0m	27,9m ³	
1.17 KOMUNIKACJA	93,30	+20	140 m ³ /h	150	3,0m	279,9m ³	
1.18 WC DLA OSÓB NPS/OGÓLNODOSTĘPNE	4,90	+20	50 m ³ /h	200	2,5m	12,25m ³	
1.19 WIATROŁAP	10,70	+16	20 m ³ /h	100	3,0m	32,1m ³	
1.20 POKÓJ DYREKCJI	17,20	+20	60 m ³ /h	500	3,0m	51,6m ³	
1.21 POKÓJ PIELĘGNIARKI/POŁOŻNEJ	9,10	+24	50 m ³ /h	500	3,0m	27,3m ³	
1.22 SEPARATKA	2,70	+20	20 m ³ /h	300	3,0m	8,1m ³	
1.23 KOMUNIKACJA PERSONELU	13,00	+20	20 m ³ /h	150	3,0m	39,0m ³	
1.24 WC PERSONELU	4,30	+20	50 m ³ /h	200	2,5m	10,75m ³	
1.25 POMIESZCZENIE SOCJALNE	11,30	+20	70 m ³ /h	300	3,0m	33,9m ³	
1.26 STOŁOWKA	68,60	+20	420 m ³ /h	500	3,0m	205,8m ³	
1.27 ZMYWALNIA	9,00	+20	100 m ³ /h	500	3,0m	27,0m ³	
1.28 PRZYGOTOWALNIA POŚLISKÓW	11,90	+20	140 m ³ /h	500	3,0m	35,7m ³	
1.29 KOMORA PRZYMOWANIA POŚLISKÓW+SZATNIA	5,10	+20	15 m ³ /h	300	3,0m	15,3m ³	
1.30 POMIESZCZENIE PORZĄDKOWE	3,20	+16	15 m ³ /h	200	2,5m	8,0m ³	
1.31 KLATKA SCHODOWA	8,20	+16	15 m ³ /h	150	3,3m	27,06m ³	
1.32 MAGAZYN	13,40	+20	20 m ³ /h	100	3,0m	40,2m ³	
1.33 SZATNIA ŻŁOBKA	14,00	+20	170 m ³ /h	200	3,0m	42,0m ³	
1.34 SALA ŻŁOBKA PRZEZNACZONA NA ZBIOROWY POBYT DZIECI (16dzieci + 3opiekunki)	53,60	+24	360 m ³ /h	300	3,0m	160,8m ³	
1.35 POM. DO MYCIA I DEZYNFEKCIJ NOCNIKÓW	5,40	+20	200 m ³ /h	200	2,5m	13,5m ³	
1.36 ŁAZIENKA	10,90	+24	100 m ³ /h	200	2,5m	27,25m ³	
1.37 SYPIALNIA DLA DZIECI	9,60	+20	150 m ³ /h	300	3,0m	29,4m ³	
1.38 WIATROŁAP	6,30	+16	10 m ³ /h	100	3,0m	18,9m ³	
1.39 WÓZKOWNIA	11,40	+16	15 m ³ /h	100	3,0m	34,2m ³	
1.40 ŁAZIENKA	8,30	+20	100 m ³ /h	200	2,5m	20,75m ³	
1.41 SZATNIA	7,90	+20	15 m ³ /h	150	3,0m	23,7m ³	
1.42 SALA REKREACYJNA/ZABAW	60,70	+20	440 m ³ /h	300	3,0m	182,1m ³	
RAZEM POWIERZCHNIA UŻYTKOWA	801,30						

1. Wysokość górnej krawędzi przedniej ścianki przyboru sanitarnego nad podłogą wynosi:
- zlew porządkowy 0,50m – w pomieszczeniu nr 1.30
- zlewozmywak 0,85–0,80m – w pomieszczeniu nr 1.25, 1.27, 1.28
- umywalka typowa 0,75–0,80m – w pomieszczeniu nr 1.16, 1.21, 1.24, 1.25, 1.27, 1.28
- umywalka dla dzieci 0,50m – w pomieszczeniu nr 1.36
- umywalka dla dzieci 0,65m – w pomieszczeniu nr 1.4, 1.5, 1.10, 1.13
- miska ustępowa dla dzieci 0,26m – w pomieszczeniu nr 1.36
- miska ustępowa dla dzieci 0,32m – w pomieszczeniu nr 1.4, 1.5, 1.10, 1.13
W pomieszczeniu nr 1.40:
- umywalka dla dzieci 0,65m – 2 szt.
- umywalka dla dzieci 0,50m – 1 szt.
- miska ustępowa dla dzieci 0,26m – 1szt.
- miska ustępowa dla dzieci 0,32m – 1szt.
2. W pomieszczeniu nr 1.4, 1.5, 1.10, 1.13, 1.36, 1.40 stosować zawory umywalkowe, z regulacją strumienia oraz czasu wypływu wody.
3. W pomieszczeniu nr 1.4, 1.5, 1.10, 1.13, 1.36 stosować zawór natryskowy, z regulacją strumienia oraz czasu wypływu wody.
4. Zawory termostatyczne mieszające w pomieszczeniu 1.4, 1.5, 1.10, 1.13, 1.36, 1.40 o parametrach Kvs=1,2m³/h, o zakresie regulacji temperatury 32–49°C, nastawa 32°C.
Mieszacze umieszczać w szafkach na wysokości min. 1,5m nad posadzką.
5. Baterie prysznicową w zmywalni naczyń oraz zmywarki należy wyposażyć w zawory antyskażeniowe typ HA.

UWAGI:

1. OPRACOWAĆ I UZGODNIĆ WSZYSTKIE PROJEKTY BRANŻOWE POTRZEBNE DO UŻYSKANIA POZWOLENIA NA UŻYTKOWANIE LOKALU;
2. NALEŻY PRZEWIDZIEĆ OPRÓŻN MOCY WYNIKAJĄCEJ Z TABELI RÓWNIEŻ MOC NA OŚWIETLENIE POMIESZCZEŃ, WENTYLACJĘ MECHANICZNĄ, CZAJNIKI DO GOTOWANIA WODY I.T.P.;
3. NA RYSUNKU POKAZANO PRZYKŁADOWE ROZMIESZCZENIE WYPOSAŻENIA TECHNOLOGICZNEGO. DOKŁADNE LOSY WYPOSAŻENIA I ICH TYPY SPRECYGUJE INWESTOR NA ETAPIE REALIZACJI INWESTYCJI;
4. DOKŁADNĄ LOKALIZACJĘ DRZWI I OKIEN, ICH WYMIARY, POWIERZCHNIE POMIESZCZEŃ, JAK RÓWNIEŻ WYMIARY SCHODÓW, GRUBOŚCI ŚCIAN ORAZ DOKŁADNE USTUDOWNIENIE HYDRANTÓW P.POŻ. NALEŻY PRZYMOWAĆ WG PROJEKTU ARCHITEKTURY I POZOSTAŁYCH PROJEKTÓW BRANŻOWYCH

TABELA 2 – ZESTAWIENIE WYPOSAŻENIA TECHNOLOGICZNEGO							
Nr	Wypośażenie technologiczne	Moc [kW]	Napięcie [V]	Przylęcza Woda zimna	Przylęcza Woda ciepła	Przylęcza Woda ciepła	Przylęcza Odpyw wody
1	UMYWALKA TYPOWA	—	—	R 1/2"	R 1/2"	DN 40	—
2	UMYWALKA DLA DZIECI	—	—	R 1/2"	R 1/2"	DN 50	—
3	ZLEWOZMYWAK JEDNOKOMOROWY	—	—	R 1/2"	R 1/2"	DN 50	—
4	ZLEW PORZĄDKOWY (zamontowany na wysokości 0,5 m)	—	—	R 1/2"	R 1/2"	DN 50	—
5	MISKA USTĘPOWA TYPOWA	—	—	R 1/2"	—	DN 100	—
6	MISKA USTĘPOWA DLA DZIECI	—	—	R 1/2"	—	DN 100	—
7	BRODZIK Z NATRYSKIEM	—	—	R 1/2"	R 1/2"	DN 50	—
8	ZMYWARKA DO NACZYŃ Z FUNKCJĄ WYPARZANIA	3.30	230	R 3/4"	—	DN 50	—
9	KRZESŁO TYPOWE	—	—	—	—	—	—
10	STOLIK	—	—	—	—	—	—
11	KRZESŁO DLA DZIECI	—	—	—	—	—	—
12	STOLIK DLA DZIECI	—	—	—	—	—	—
13	SZAFKA UBRANIOWA DWUDZIELNA (300x490x1800 mm)	—	—	—	—	—	—
14	KUCHENKA GAZOWA 4–GAŹNIKOWA	—	—	—	—	—	—
15	REGAŁ NA ZABAWKI	—	—	—	—	—	—
16	SZAFKA UBRANIOWA Z ŁAWECZKĄ (dla dzieci)	—	—	—	—	—	—
17	CHŁODZIARKA	0.30	230	—	—	—	—
18	BLAT ŁATWOZMYWALNY ZABUDOWANY SZAFKAMI	—	—	—	—	—	—
19	REGAŁ MAGAZYNOWY	—	—	—	—	—	—
20	LEŻAK	—	—	—	—	—	—
21	ŁOŻECZKO	—	—	—	—	—	—
22	PRZEWIJAK	—	—	—	—	—	—
23	SZAFKA NA POŚCIEŁ	—	—	—	—	—	—
24	SZAFKA PRZELOTOWA NA NACZYNIA CZyste	—	—	—	—	—	—
25	SZAFKA PRZELOTOWA NA NACZYNIA BRUDNE	—	—	—	—	—	—
26	APTECZKA I–ej POMOCY MEDYCZNEJ	—	—	—	—	—	—
27	SZAFKA WISZĄCA NA ŚRODKI HIGIENICZNE DLA DZIECI	—	—	—	—	—	—
28	WIESZAKI NA RĘCZNIKI Z PÓŁKĄ NA SZCZOTKI DO ZĘBÓW	—	—	—	—	—	—
29	WIESZAK NAŚCIENNY	—	—	—	—	—	—
30	ZLEWOZMYWAK DO MYCIA NOCNIKÓW	—	—	R 1/2"	R 1/2"	DN 50	—
31	SZAFKA KUCHENNA WISZĄCA	—	—	—	—	—	—
32	PÓŁPALETA	—	—	—	—	—	—
33	SZAFKA LEKARSKA JEZDNA	—	—	—	—	—	—
34	SZAFKA LEKARSKA	—	—	—	—	—	—
35	BIURKO	—	—	—	—	—	—
36	ZESTAW KOMPUTEROWY	—	—	—	—	—	—
37	LEŻANKA	—	—	—	—	—	—
38	KRZESŁO OBROTOWE	—	—	—	—	—	—
39	WIESZAK UBRANIOWY STOJĄCY	—	—	—	—	—	—
40	REGAŁ BIUROWY	—	—	—	—	—	—
41	FOTEL	—	—	—	—	—	—
42	KANAPA	—	—	—	—	—	—
43	UMYWALKA PRZYSTOSOWANA DLA OSÓB NIEPEŁNOSPRAWNYCH	—	—	R 1/2"	R 1/2"	DN 40	—
44	MISKA USTĘPOWA PRZYSTOSOWANA DLA OSÓB NIEPEŁNOSPRAWNYCH	—	—	R 1/2"	—	DN 100	—
45	LAPTOP	0,09	230	—	—	—	—
46	TELEWIZOR	0,09	230	—	—	—	—
47	TABLICA INTERAKTYWNA	0,30	230	—	—	—	—
48	PROJEKTOR	0,22	230	—	—	—	—
49	EKRAN PROJEKCYJNY ROZWIJANY ELEKTRYCZNIE min.4,5x3,5m	—	—	—	—	—	—
50	DRABINKA GIMNASTYCZNA min.90x200cm	—	—	—	—	—	—

Inwestor: Gmina Wierzbica Wierzbica-Osiedle, ul. Włodowska 1 22–150 Wierzbica		Nr rys.: 2	
Jednostka projektowa: ECO PROJEKT WALDEMAR PASZKIEWICZ		ECO Projekt Waldemar Paszkiewicz ul. Ułanów 74a Lublin 20–554 NIP 712-005-96-72, REGON 430337689	
Adres inwestycji: ul. Chelmska 7, 22–150 Wierzbica-Osiedle, jednostka ewidencyjna: 060312_2 Wierzbica, obręb 060312_2_0024 Wierzbica-Osiedle, nr dz. ewid.: 600, 603/2, 591/1, 591/3, 591/2		Nazwa inwestycji: Rozbiórka budynku posterunku policji oraz budowa przedszkola i żłobka w ramach zadania „Lokalnego programu rewitalizacji Gminy Wierzbica”	
Przedmiot: Technologia		Skala: 1:100	
Kategoria obiektu budowlanego: IX		Faza: PROJEKT WYKONAWCZY	
Projektował: mgr inż. arch. Ryszard Skwron		4373/61	
Sprawdził: mgr inż. arch. Małgorzata J. Wałęga		1478/Lb/91	
Opracował: mgr inż. arch. Marta Pacek		—	